



План подвала (Секция 3)

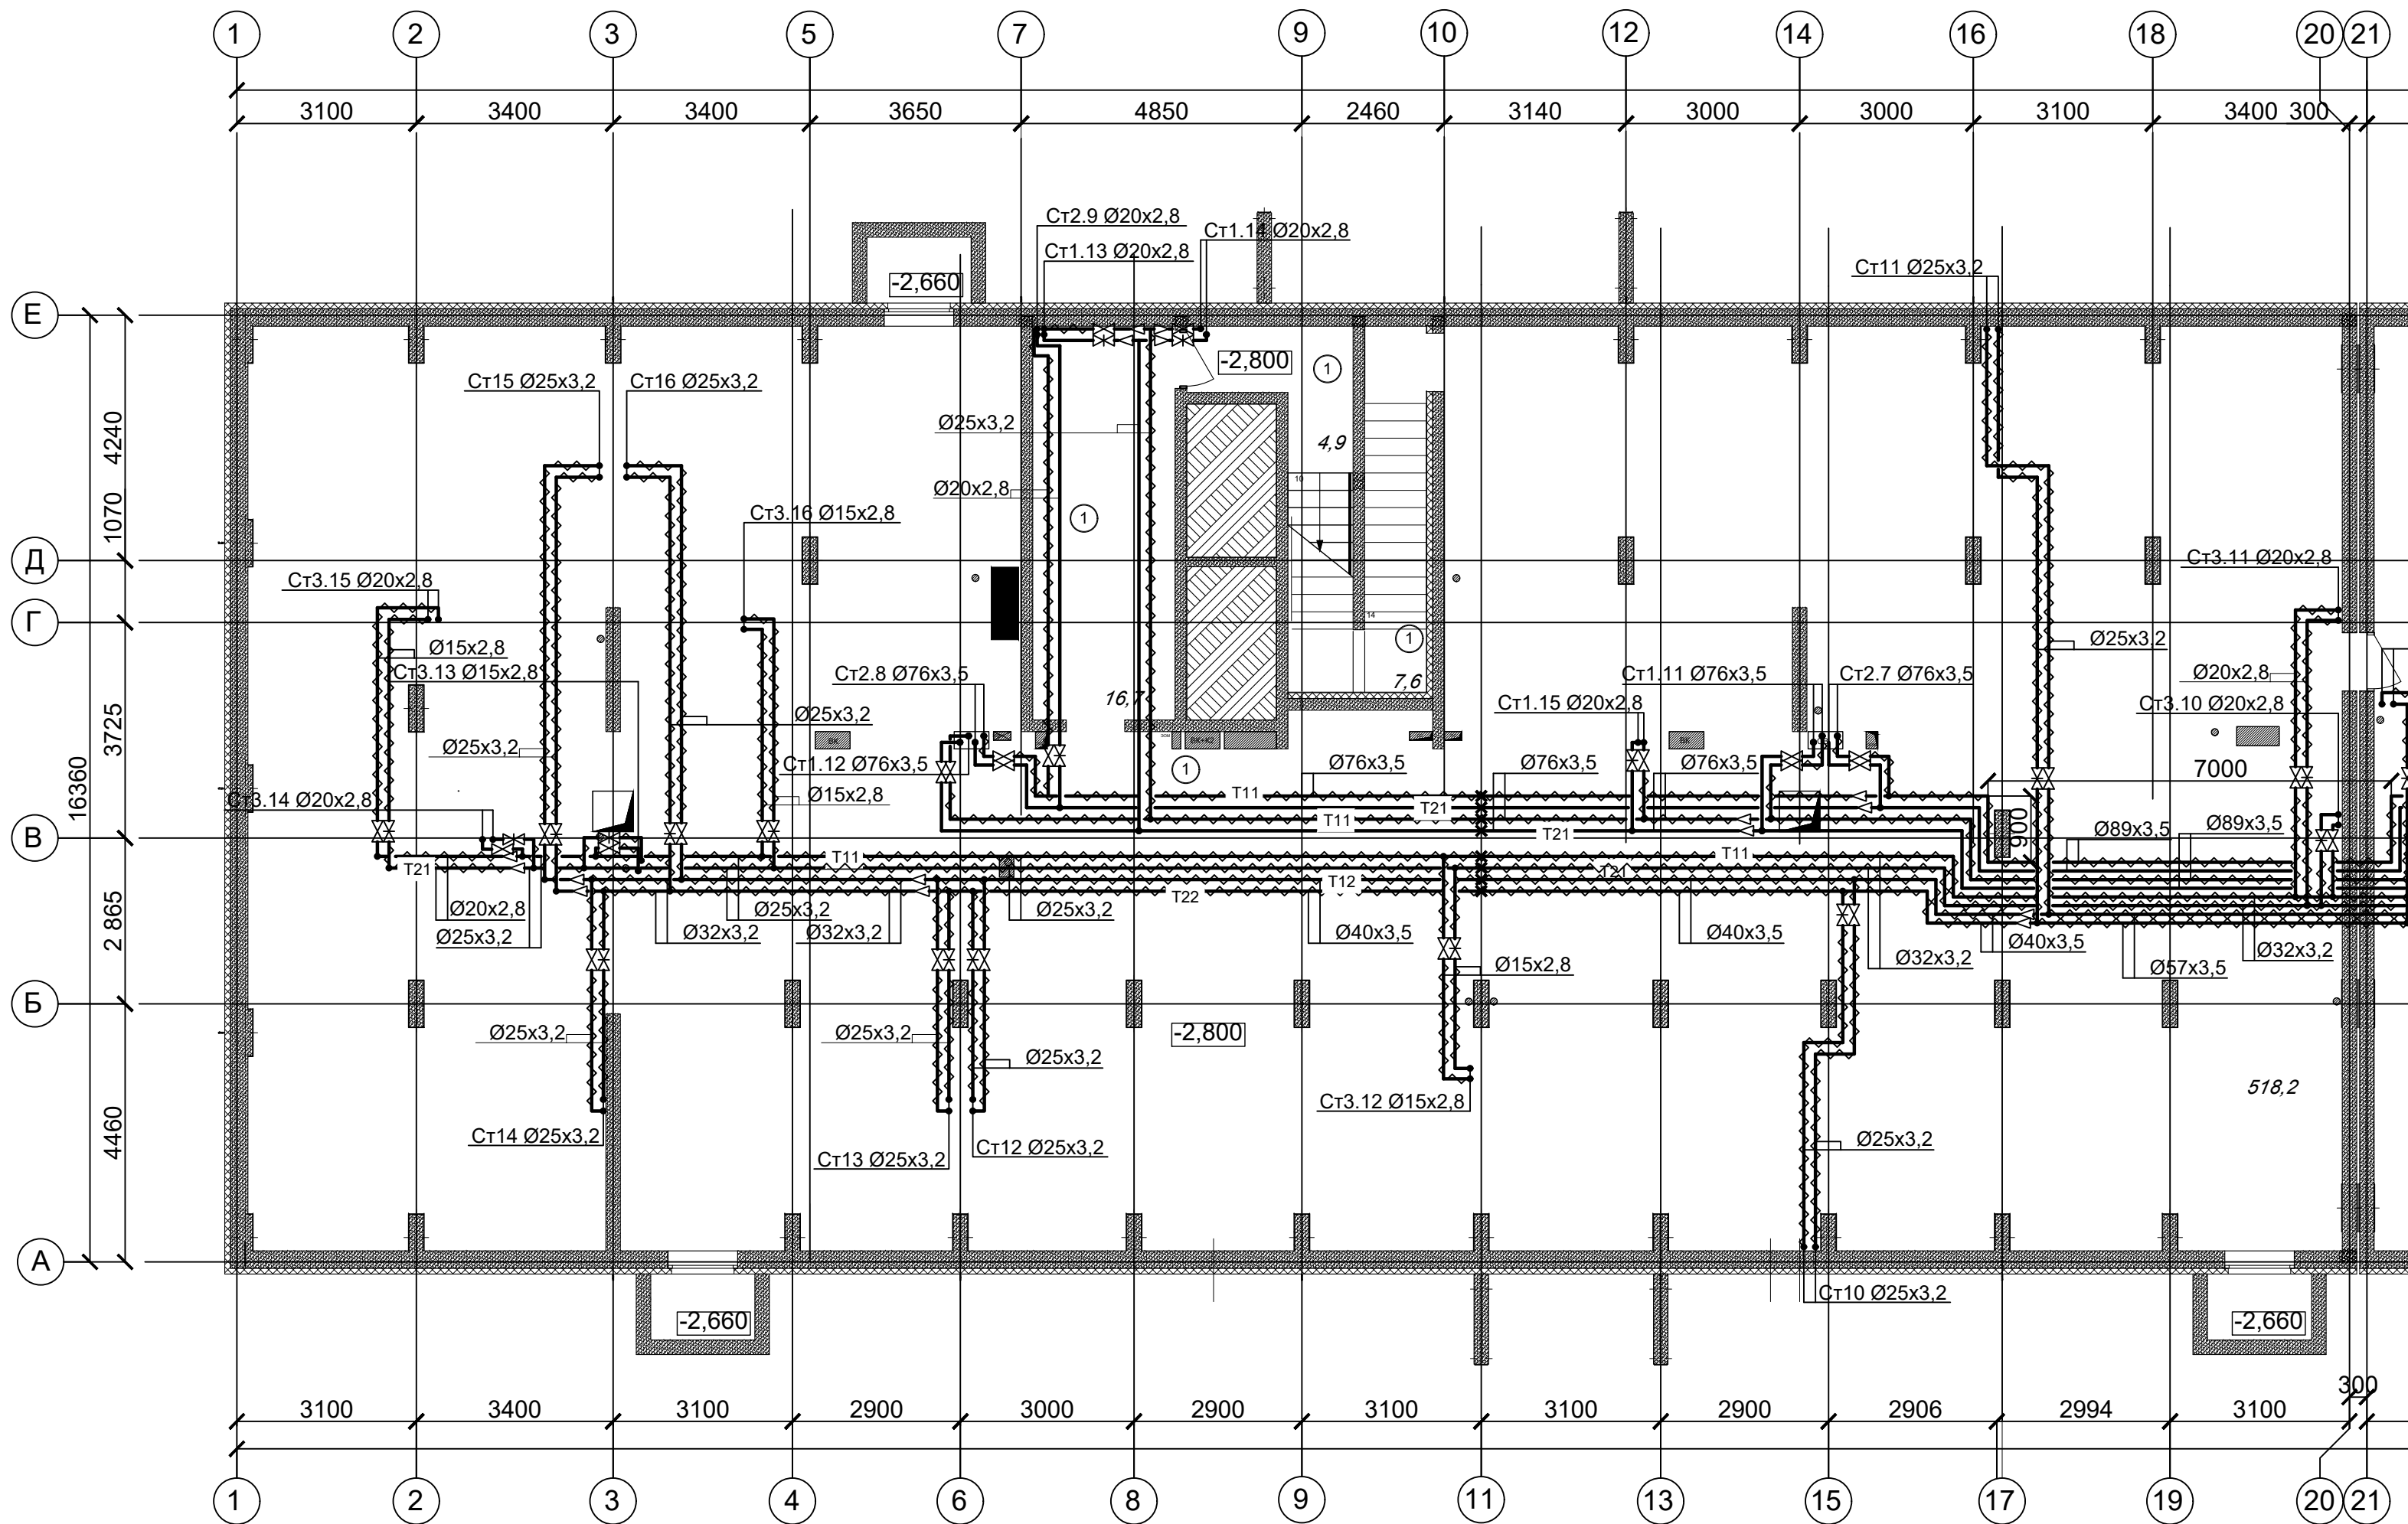

Секция 3 Экспликация помещений подвала		
1	Подвальное помещение	547,4
		547,4 м²

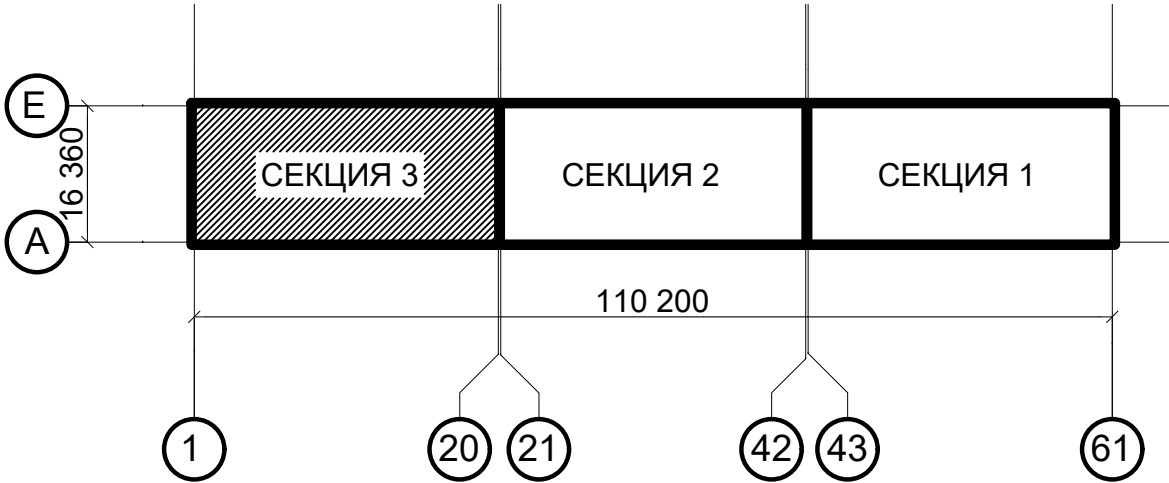


ПРИМЕЧАНИЯ


1. Теплоноситель в системе отопления - вода с параметрами 80-60°C.
2. Трубопроводы в местах пересечения перекрытий, внутренних стен и перегородок проложить в гильзах из негорючих материалов, края гильз выполнить на одном уровне с поверхностями ограждений.
3. Слив воды из систем организован через сливные краны в низших точках системы.
4. Магистральные трубопроводы систем отопления проложить с уклоном $i=0,002$ в сторону теплового пункта.
5. Стойки с коллекторами и магистральные трубопроводы системы отопления, проходящие в подземном этаже, проложить в теплоизоляции. В качестве изоляции использовать теплоизоляционные цилиндры Rockwool толщиной 30мм. Обратную магистраль систем отопления 1 и 2 в 3 секции в подвале проложить без теплоизоляции.

АП 47/05-23-ОВ1					
Многоквартирный жилой дом со встроенными помещениями общественного назначения №47 (по генплану), расположенный в ЖК "Анкудиновский парк" в Кстовском районе Нижегородской области					
Изм.	Кол.уч.	Лист	Надок.	Подпись	Дата
Разработал	Новожилова				02.24
Проверил					02.24
Отопление, теплоснабжение				Стадия	Лист
				Р	2
План подвала (Секция 3)				ПРОСПЕКТ архитектор проекта	
ГИП Соколова				02.24	

План подвала (Секция 2)

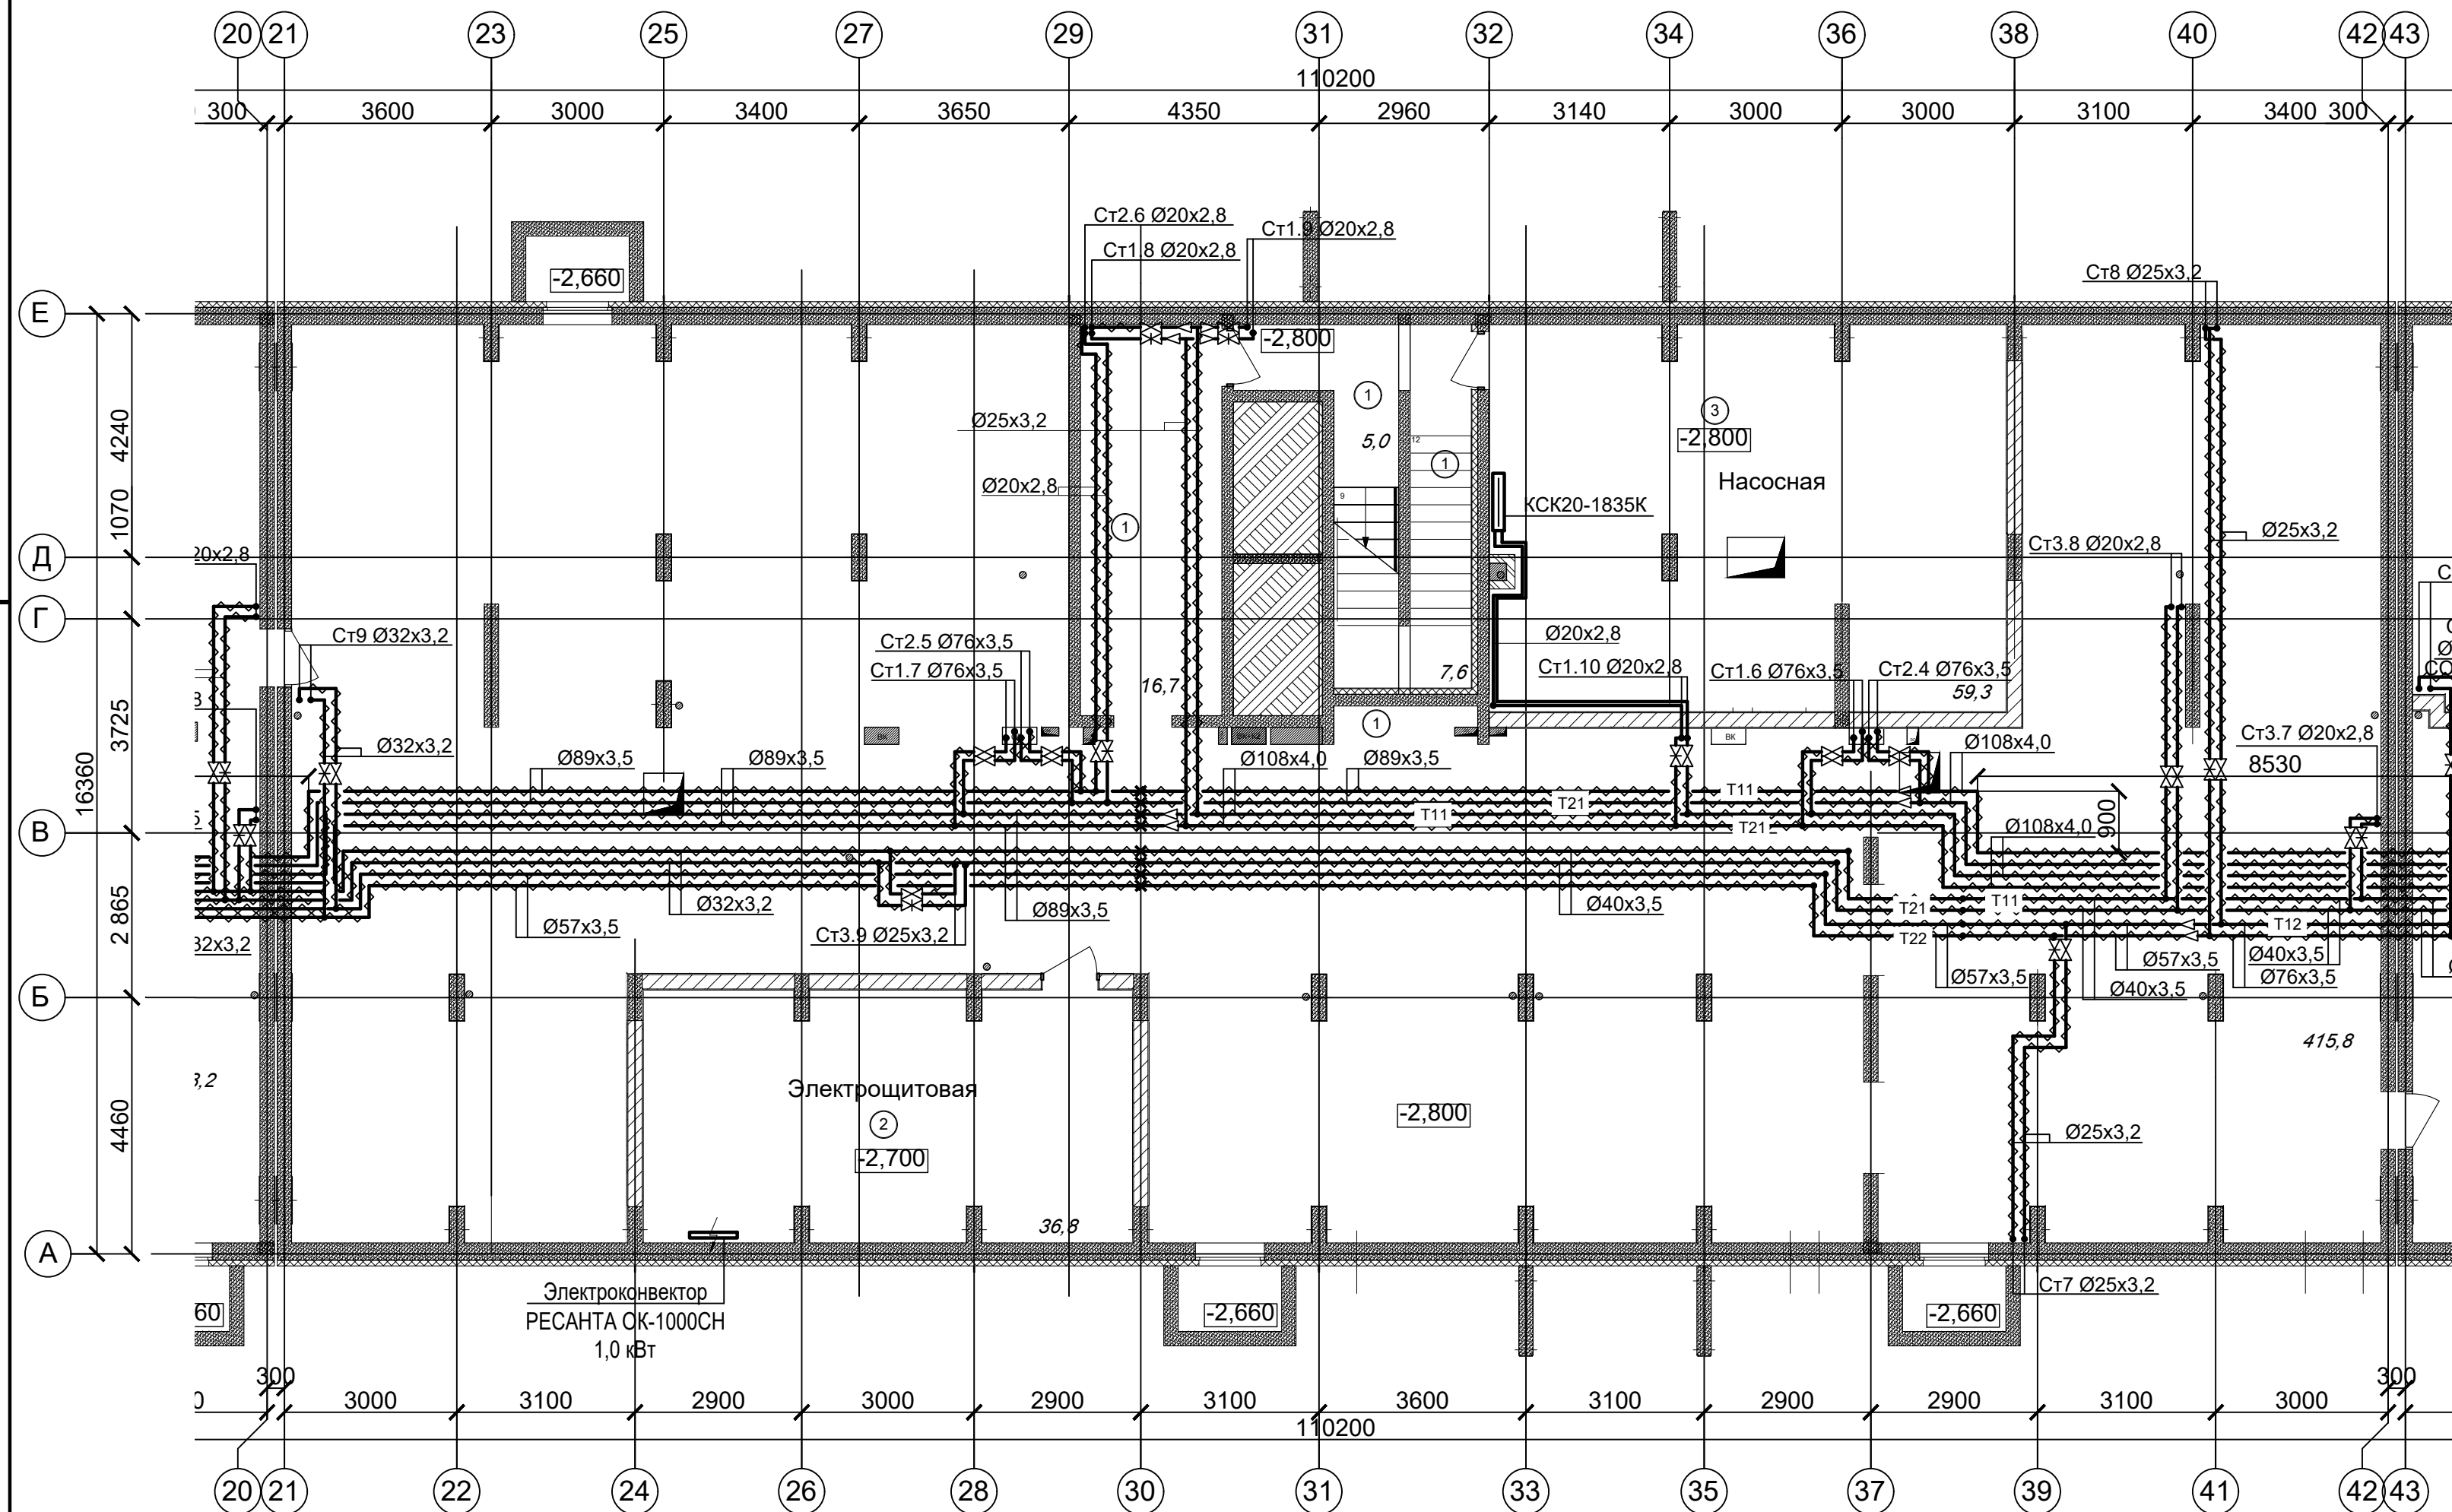


Секция 2 Экспликация помещений подвала		
1	Подвальное помещение	445,1
2	Электрощитовая	36,8
3	Насосная	59,3
		541,2 м²

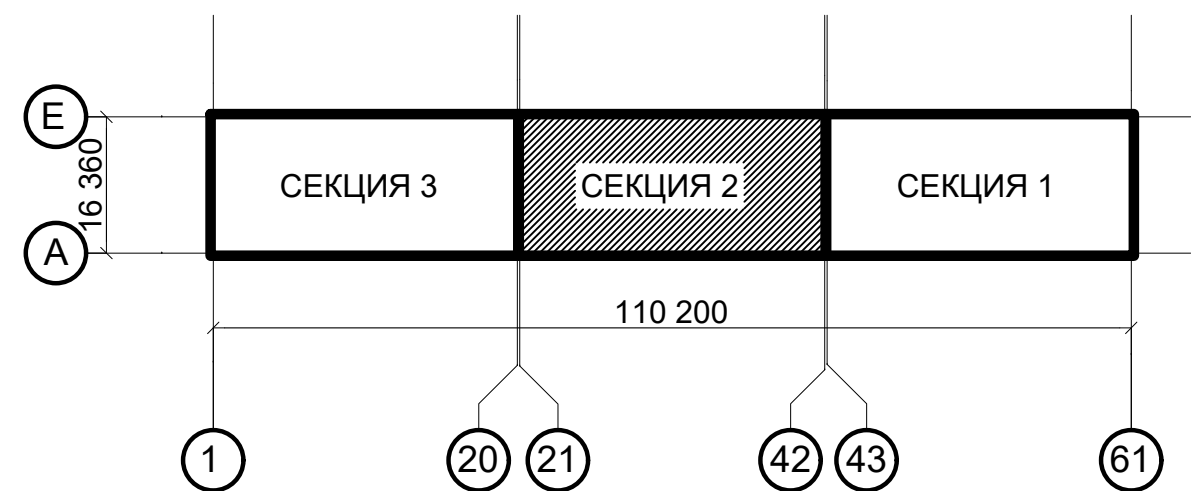


						АП 47/05-23-ОВ1			
						Многоквартирный жилой дом со встроенными помещениями общественного назначения №47 (по генплану), расположенный в ЖК "Анжуудиновский парк" в Кстовском районе Нижегородской области			
Изм.	Кол.уч	Лист	№док.	Подпись	Дата	Отопление, теплоснабжение	Стадия	Лист	Листов
Разработал	Новожилова				02.24		Р	3	
Проверил					02.24				
Н. контроль	Ильичева				02.24	План подвала (Секция 2)	ПРОСПЕКТ		архитек проект мастер
ГИП	Соколова				02.24				

План подвала (Секция 1)

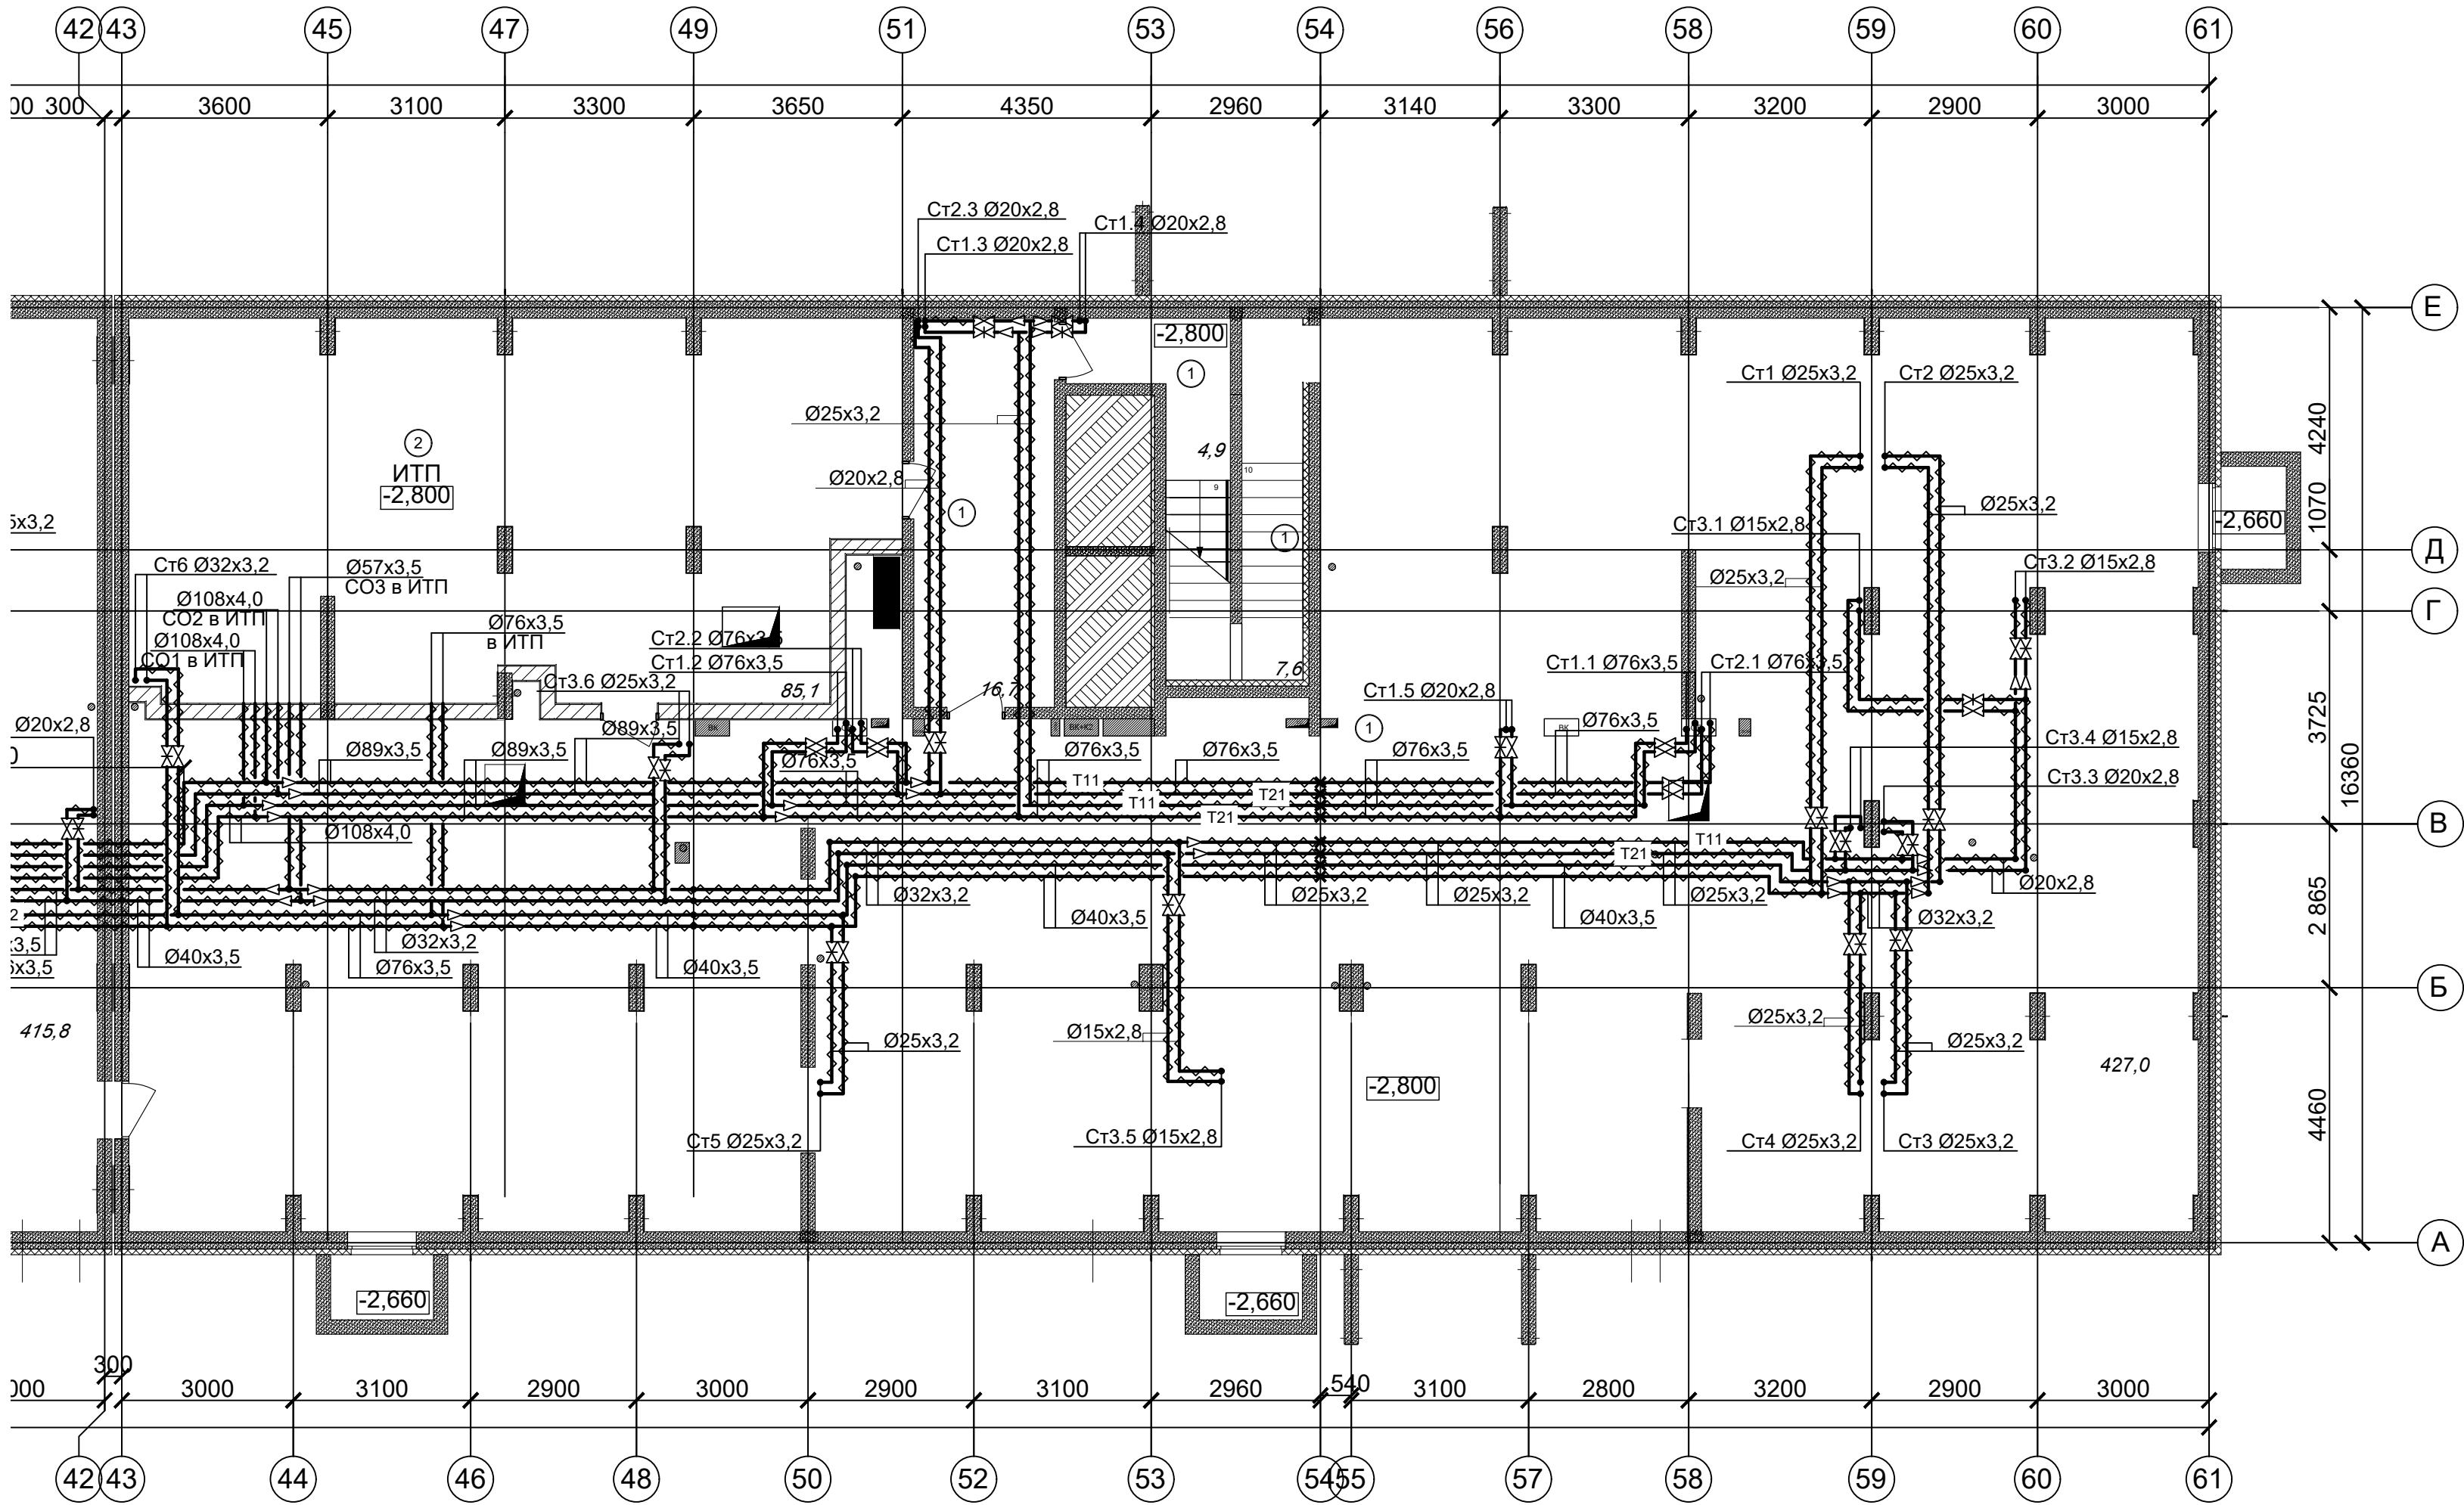


Секция 1 Экспликация помещений подвала		
1	Подвальное помещение	456,2
2	ИТП	85,1
		541,3 м²

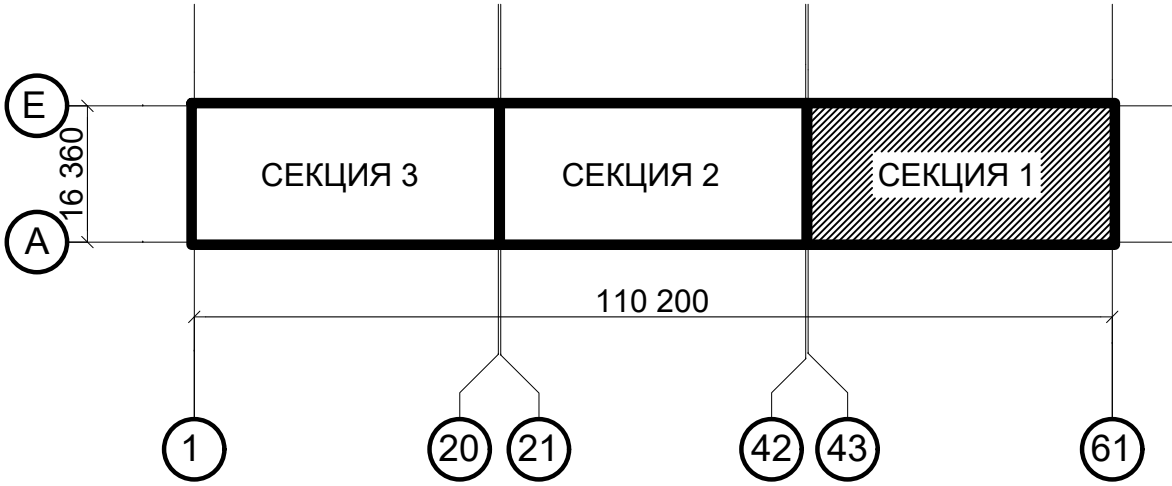

Изм.	Кол.уч.	Лист	Надок.	Подпись	Дата
Разработал	Новожилова				02.24
Проверил					02.24
Н. контроль	Ильичева				02.24
ГИП	Соколова				02.24

АП 47/05-23-ОВ1					
Многоквартирный жилой дом со встроенными помещениями общественного назначения №47 (по генплану), расположенный в ЖК "Анкудиновский парк" в Кстовском районе Нижегородской области					
Изм.	Кол.уч.	Лист	Надок.	Подпись	Дата
Разработал	Новожилова				02.24
Проверил					02.24
Н. контроль	Ильичева				02.24
ГИП	Соколова				02.24
Отопление, теплоснабжение			Р	4	
План подвала (Секция 1)			ПРОСПЕКТ архитекторское мастерство		

План 1 этажа (Секция 3)

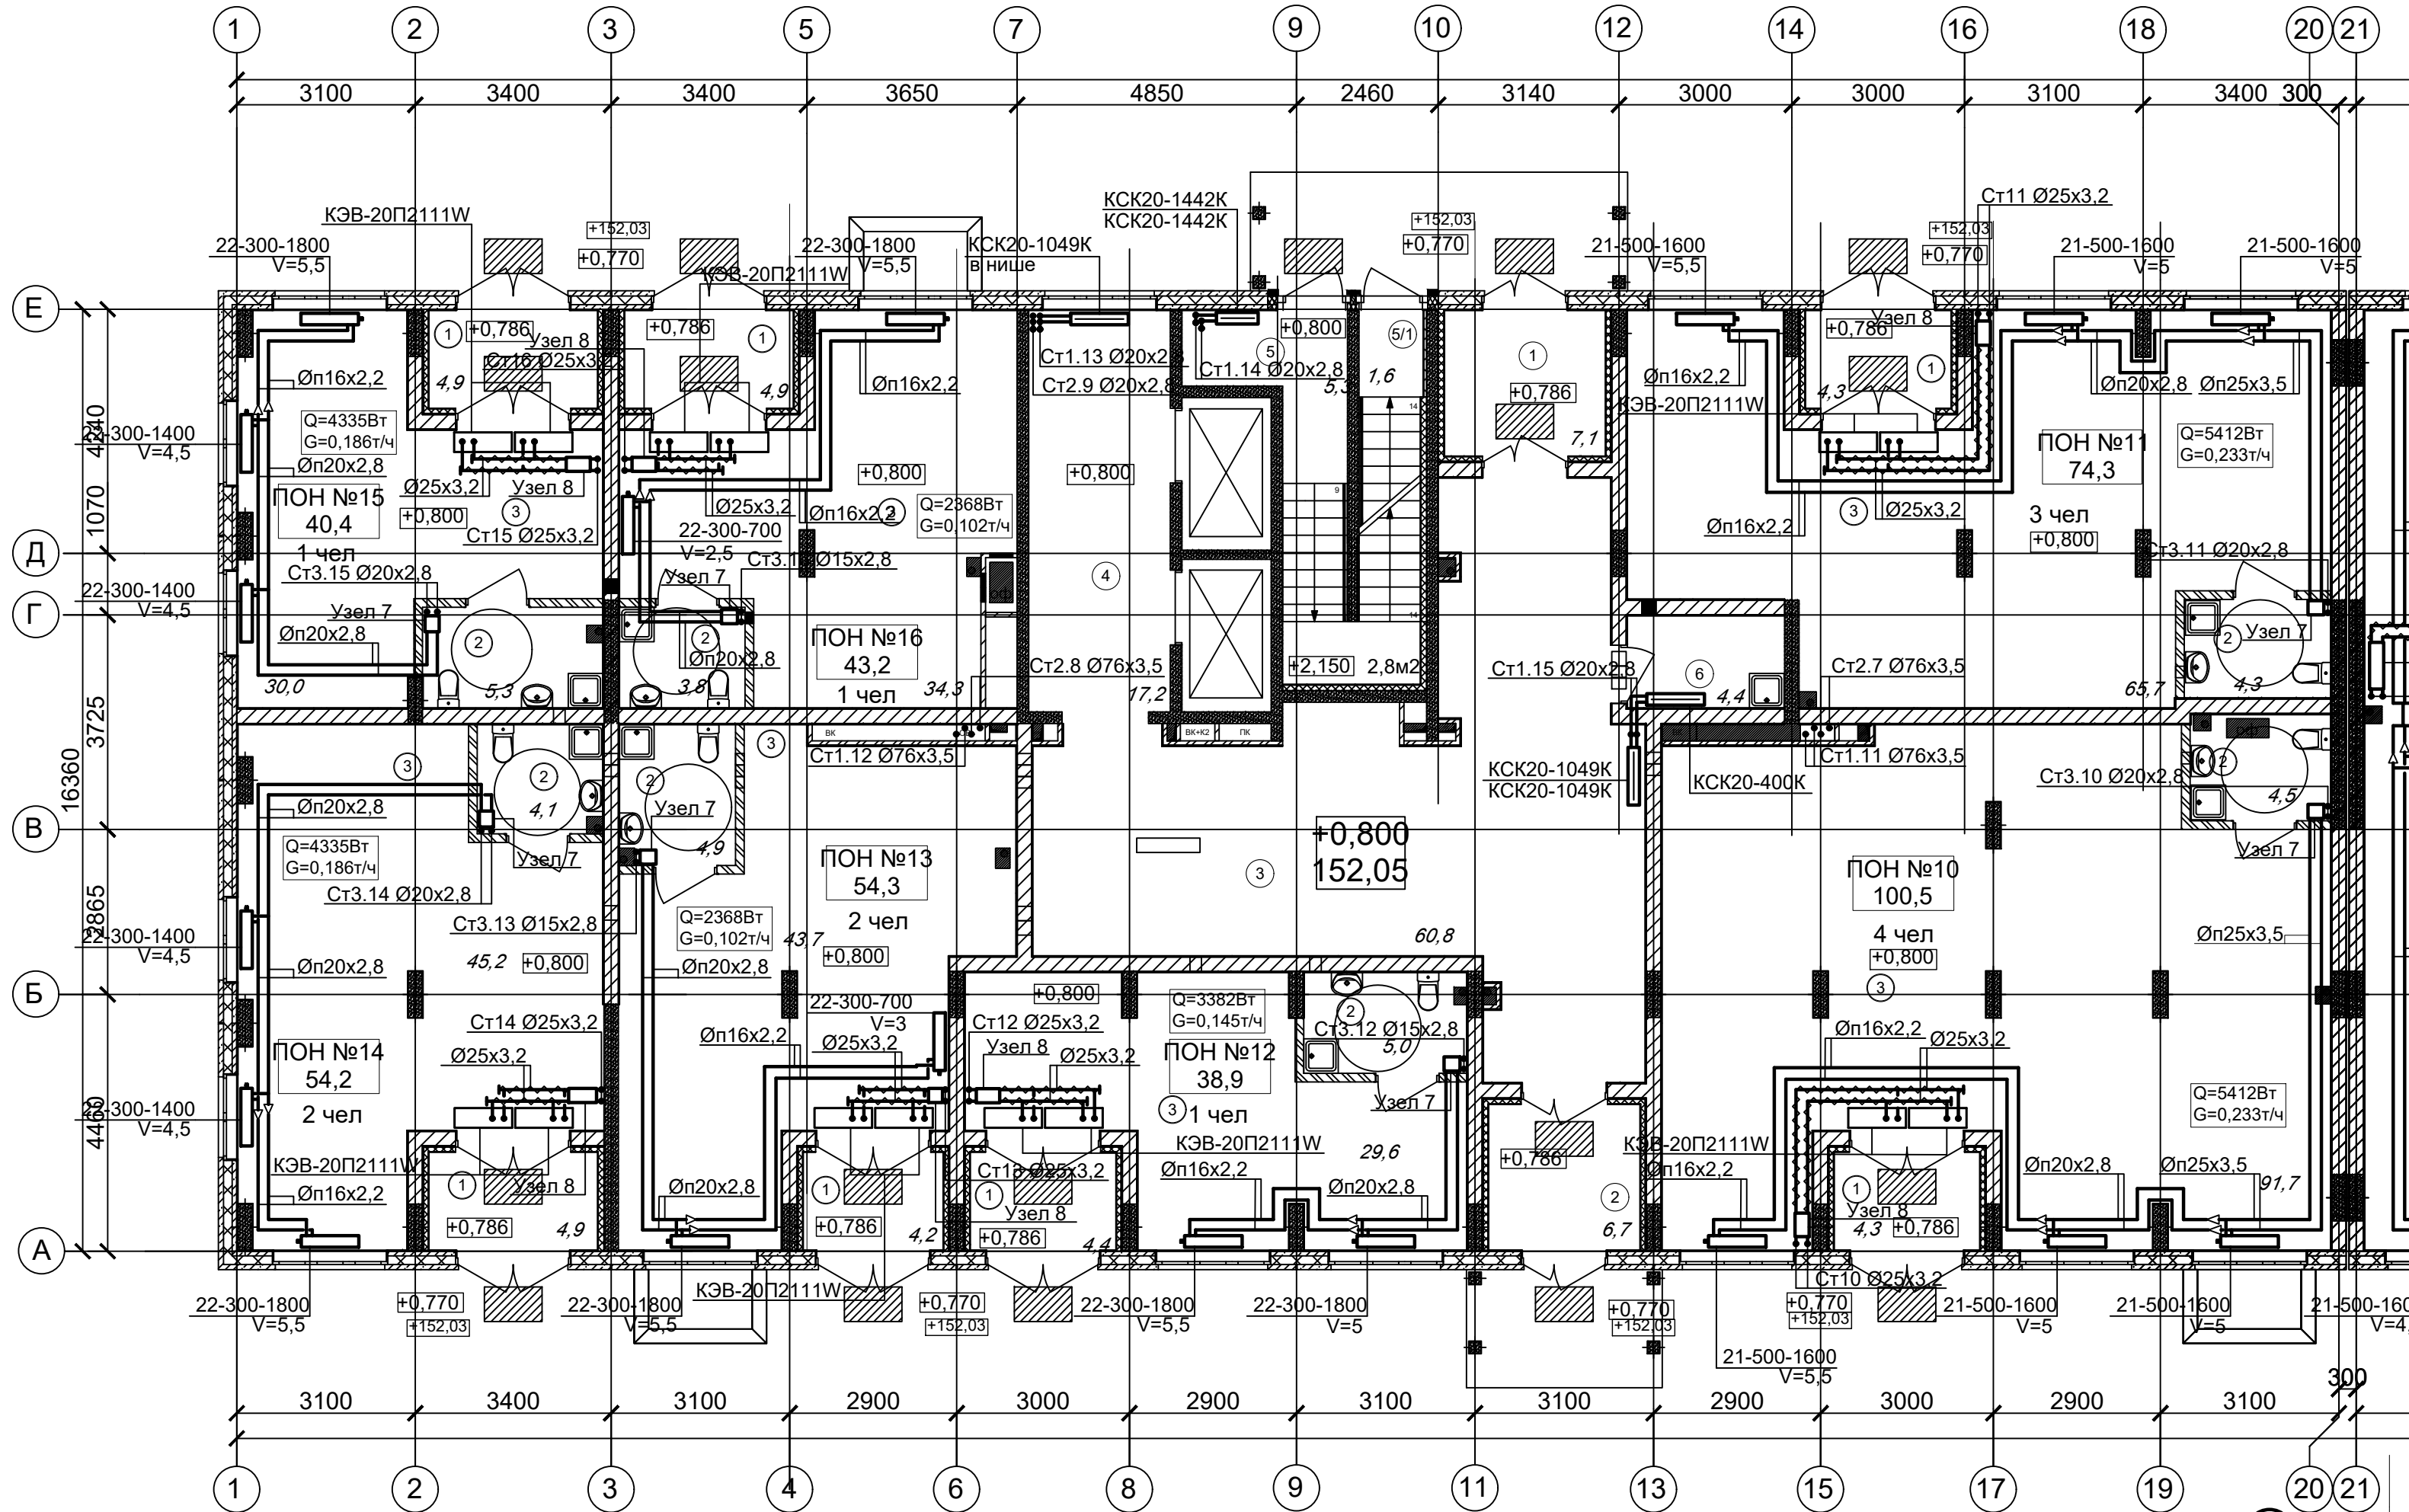


3 секция 1 этаж Ведомость МОП помещений		
№ по плану	Наименование	Площадь
1	Тамбур 1	7,1
2	Тамбур 2	6,7
3	Тамбур	60,8
4	Тамбур	17,2
5	Лестничная площадка	5,3
5/1	Лестничная площадка	1,7
6	КУИ	4,4
		103,2 м²

3 секция 1 этаж Ведомость помещение ПОН 10		
№ по плану	Наименование	Площадь
1	Тамбур	4,3
2	С/у	4,5
3	ПОН 10	91,7
		100,5 м²

3 секция 1 этаж Ведомость помещение ПОН 11		
№ по плану	Наименование	Площадь
1	Тамбур	4,3
2	С/у	4,3
3	ПОН 11	65,7
		74,3 м²

3 секция 1 этаж Ведомость помещение ПОН 12		
№ по плану	Наименование	Площадь
1	Тамбур	4,4
2	С/у	5,0
3	ПОН 12	29,6
		39,0 м²

3 секция 1 этаж Ведомость помещение ПОН 13			3 секция 1 этаж Ведомость помещение ПОН 15		
№ по плану	Наименование	Площадь	№ по плану	Наименование	Площадь
1	Тамбур	4,3	1	Тамбур	4,9
2	С/у	4,9	2	С/у	5,3
3	ПОН 13	43,7	3	ПОН 15	30,0
		52,9 м²			40,2 м²
3 секция 1 этаж Ведомость помещение ПОН 14			3 секция 1 этаж Ведомость помещение ПОН 16		
№ по плану	Наименование	Площадь	№ по плану	Наименование	Площадь
1	Тамбур	4,9	1	Тамбур	4,9
2	С/у	4,1	2	С/у	3,8
3	ПОН 14	45,2	3	ПОН 16	34,3
		54,2 м²			43,0 м²

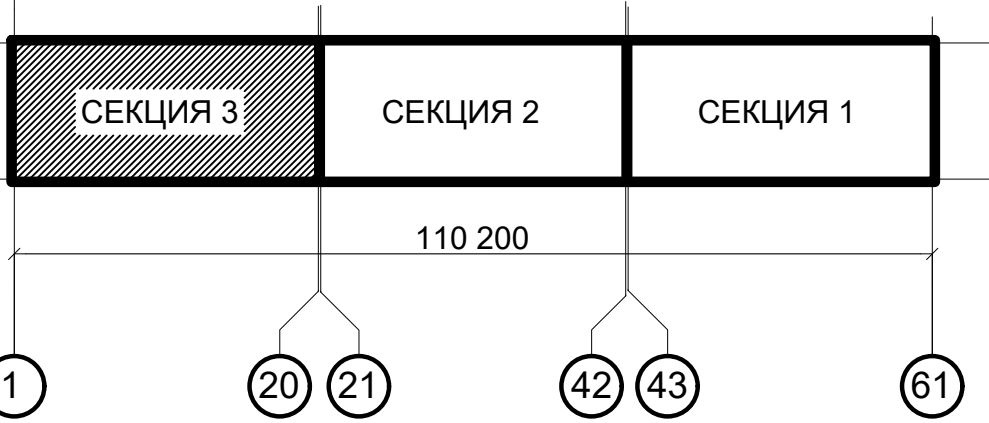


ПРИМЕЧАНИЯ

- Теплоноситель в системе отопления - вода с параметрами 80-60°C.
- Трубопроводы в местах пересечения перекрытий, внутренних стен и перегородок проложить в гильзах из негорючих материалов, края гильз выполнить на одном уровне с поверхностями ограждений.
- Обводы колонн трубопроводами согласно планов выполнить без дополнительных фитингов-отводов настолько, насколько технически позволяет гибкость трубы.

						АП 47/05-23-ОВ1				
						Многоквартирный жилой дом со встроенными помещениями общественного назначения №47 (по генплану), расположенный в ЖК "Анкудиновский парк" в Кстовском районе Нижегородской области				
Изм.	Кол.уч	Лист	№док.	Подпись	Дата	Отопление, теплоснабжение		Стадия	Лист	Листов
Разработал		Новожилова			02.24			Р	5	
Проверил					02.24					
						План 1 этажа (Секция 3)		ПРОСПЕКТ архитек проект масте		
Н. контроль		Ильичева			02.24					
ГИП		Соколова			02.24					

План 1 этажа (Секция 2)

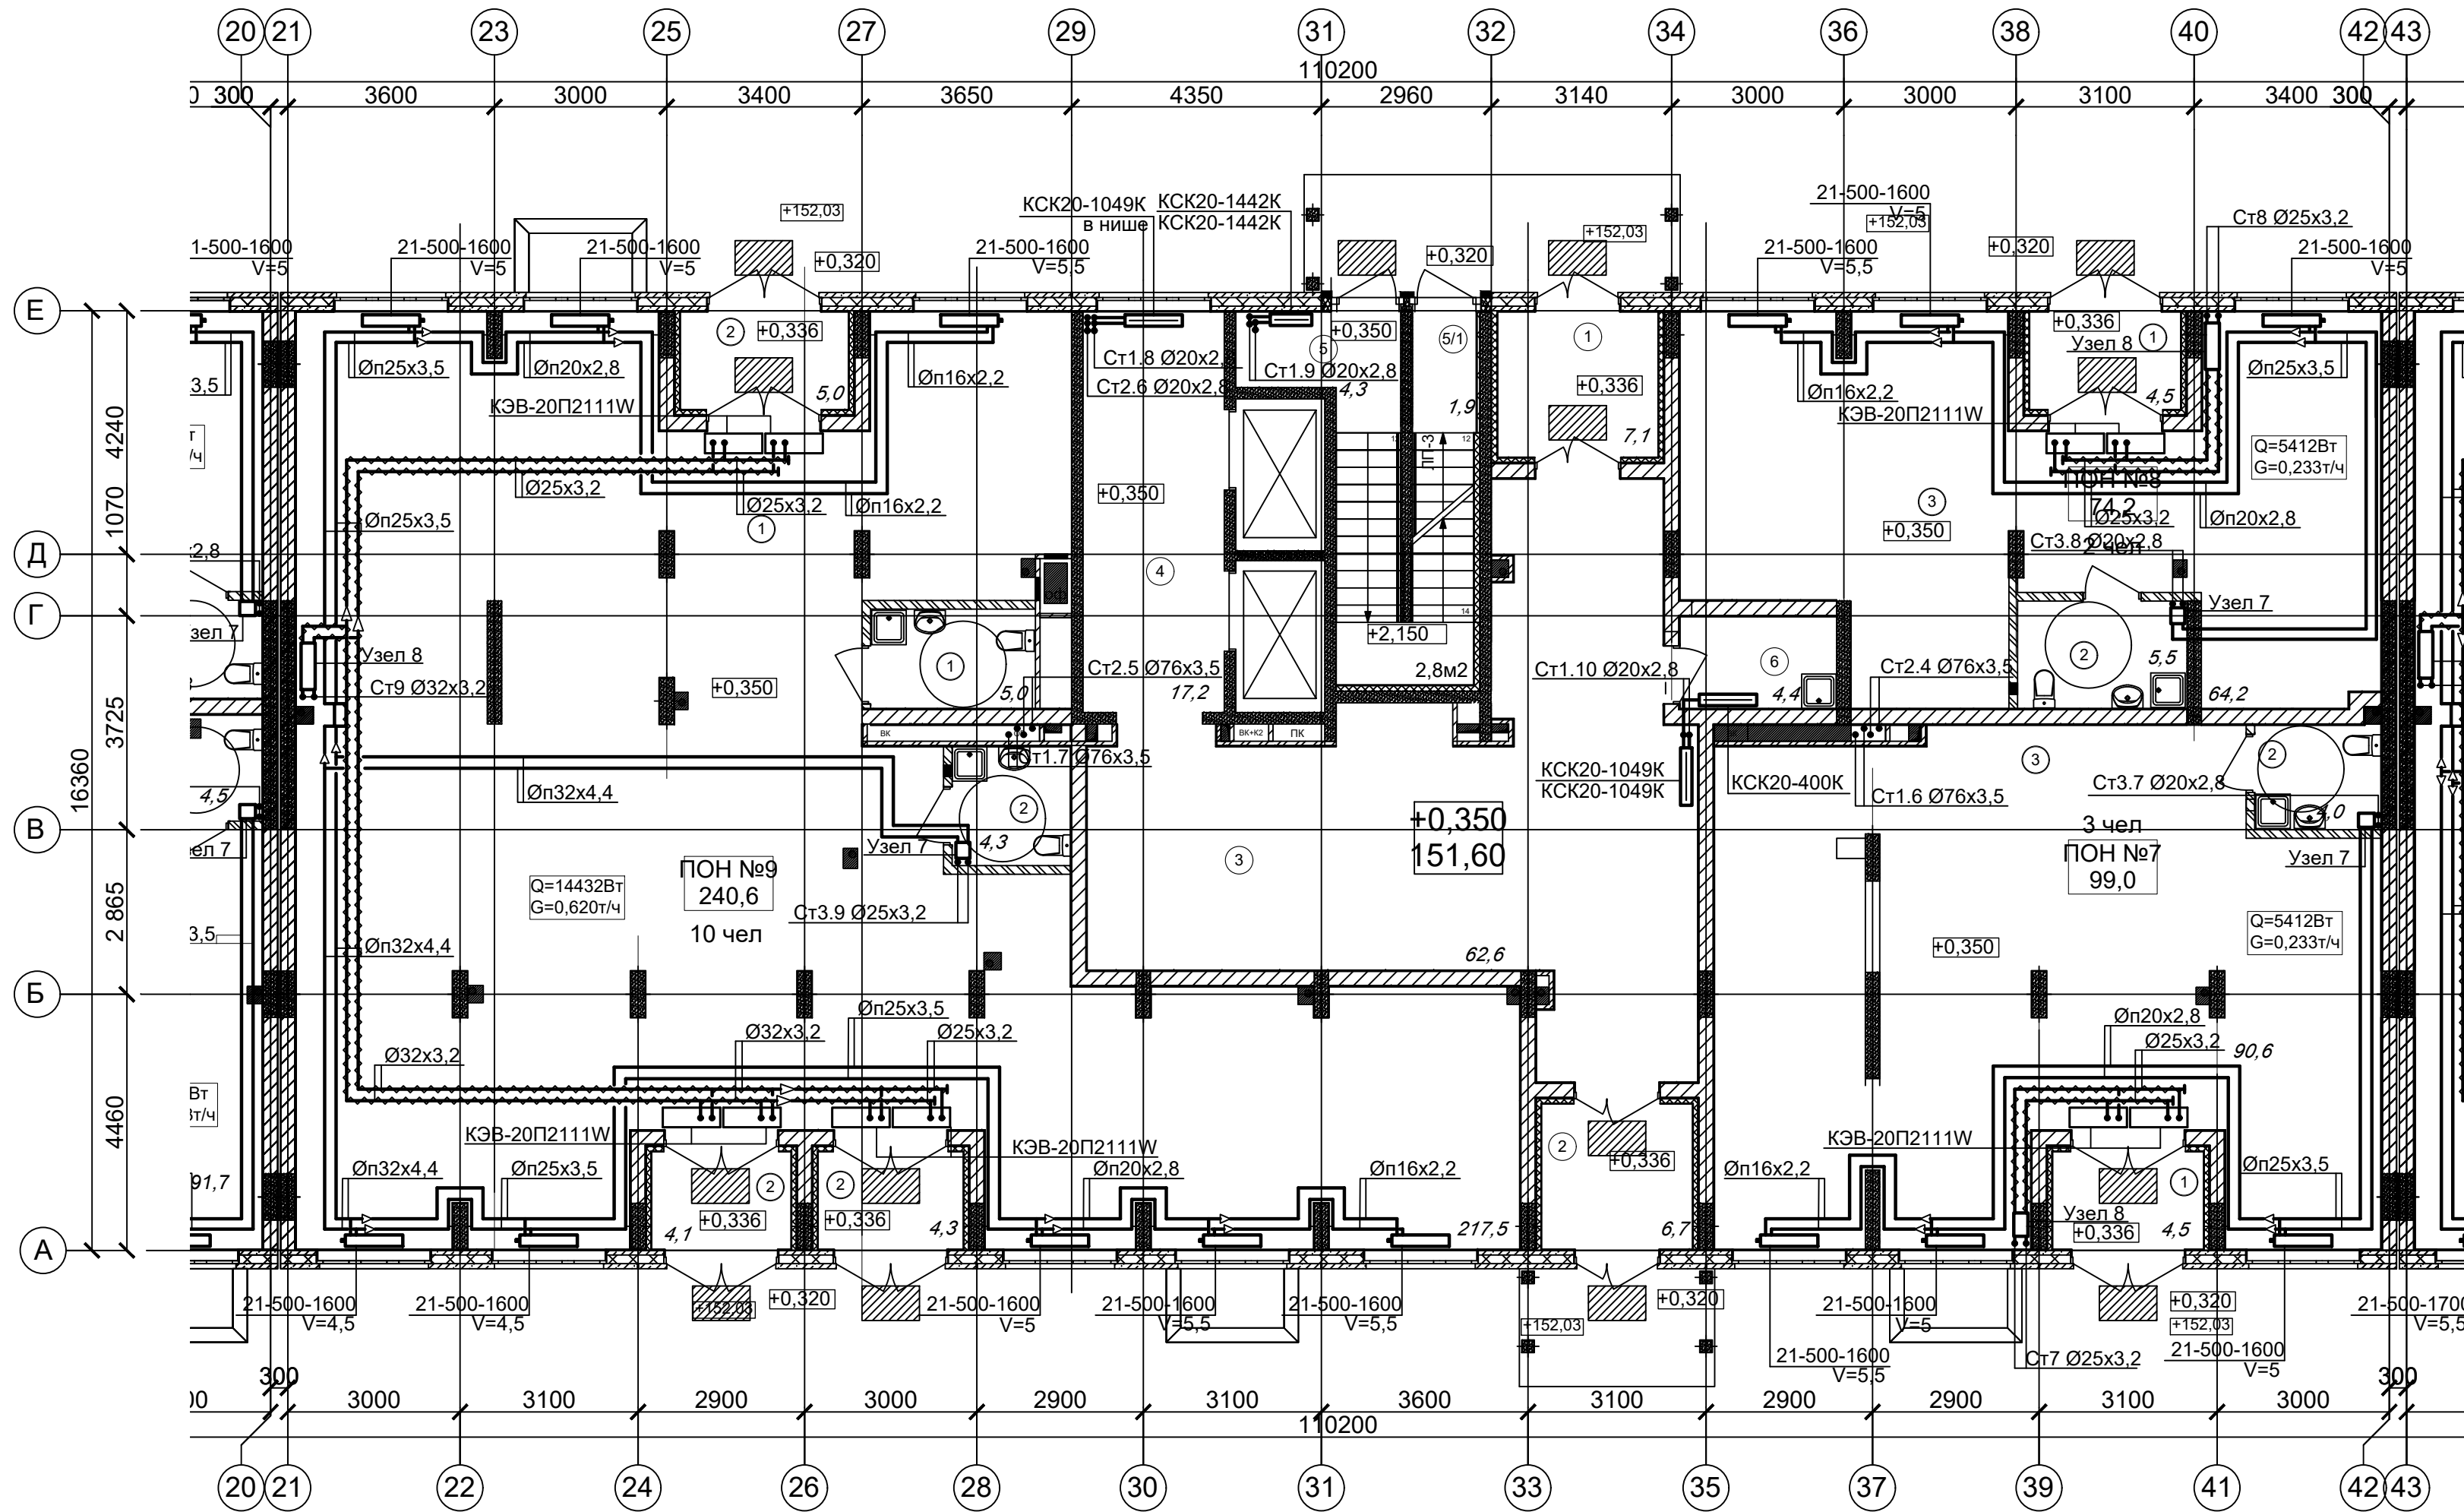


2 секция 1 этаж Ведомость МОП помещений		
№ по плану	Наименование	Площадь
1	Тамбур 1	7,1
2	Тамбур 2	6,7
3	Тамбур	62,6
4	Тамбур	17,2
5	Лестничная площадка	4,3
5/1	Лестничная площадка	2,3
6	КУИ	4,4
		104,6 м²

2 секция 1 этаж Водомость помещение ПОН 7		
№ по плану	Наименование	Площадь
1	Тамбур	4,5
2	С/у	4,0
3	ПОН 7	90,6
		99,1 м ²

2 секция 1 этаж Ведомость помещения ПОН 8		
№ по плану	Наименование	Площадь
1	Тамбур	4,5
2	С/у	5,5
3	ПОН 8	64,2
		74,2 м ²

2 секция 1 этаж Водомость помещение ПОН 9		
№ по плану	Наименование	Площадь
1	ПОН 9	217,5
1	С/у	5,0
2	С/у	4,3
2	Тамбур	13,4
		240,2 м ²

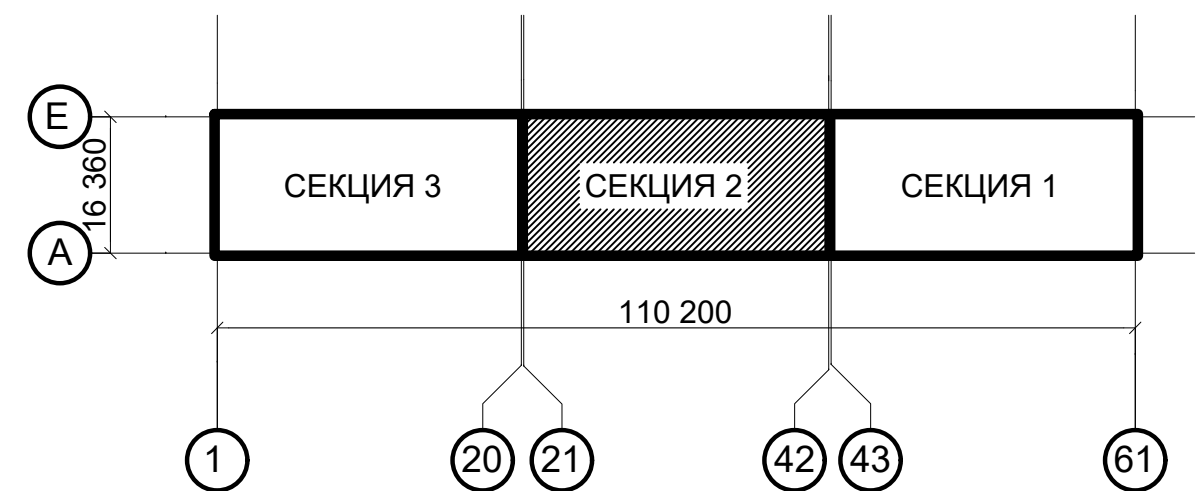

ПРИМЕЧАНИЯ

1. Теплоноситель в системе отопления - вода с параметрами 80-60°C.
2. Трубопроводы в местах пересечения перекрытий, внутренних стен и перегородок проложить в гильзах из негорючих материалов, края гильз выполнить на одном уровне с поверхностями ограждений.
3. Обводы колонны трубопроводами согласно планов выполнить без дополнительных фитингов- отводов настолько, насколько технические позволяют гибкость трубы.


						АП 47/05-23-ОВ1			
						Многоквартирный жилой дом со встроенными помещениями общественного назначения №47 (по генплану), расположенный в ЖК "Анжуиновский парк" в Кстовском районе Нижегородской области			
Изм.	Кол.уч	Лист	№док.	Подпись	Дата	Отопление, теплоснабжение	Стадия	Лист	Листов
Разработал		Новожилова			02.24		Р	6	
Проверил					02.24				
						План 1 этажа (Секция 2)	ПРОСПЕКТ	архитек проект мастер	
Н. контроль		Ильичева			02.24				
ГИП		Соколова			02.24				

Копировал

Формат А2

Инв. N подл.	Под. и дата	Взам. инв. N

План 1 этажа (Секция 1)

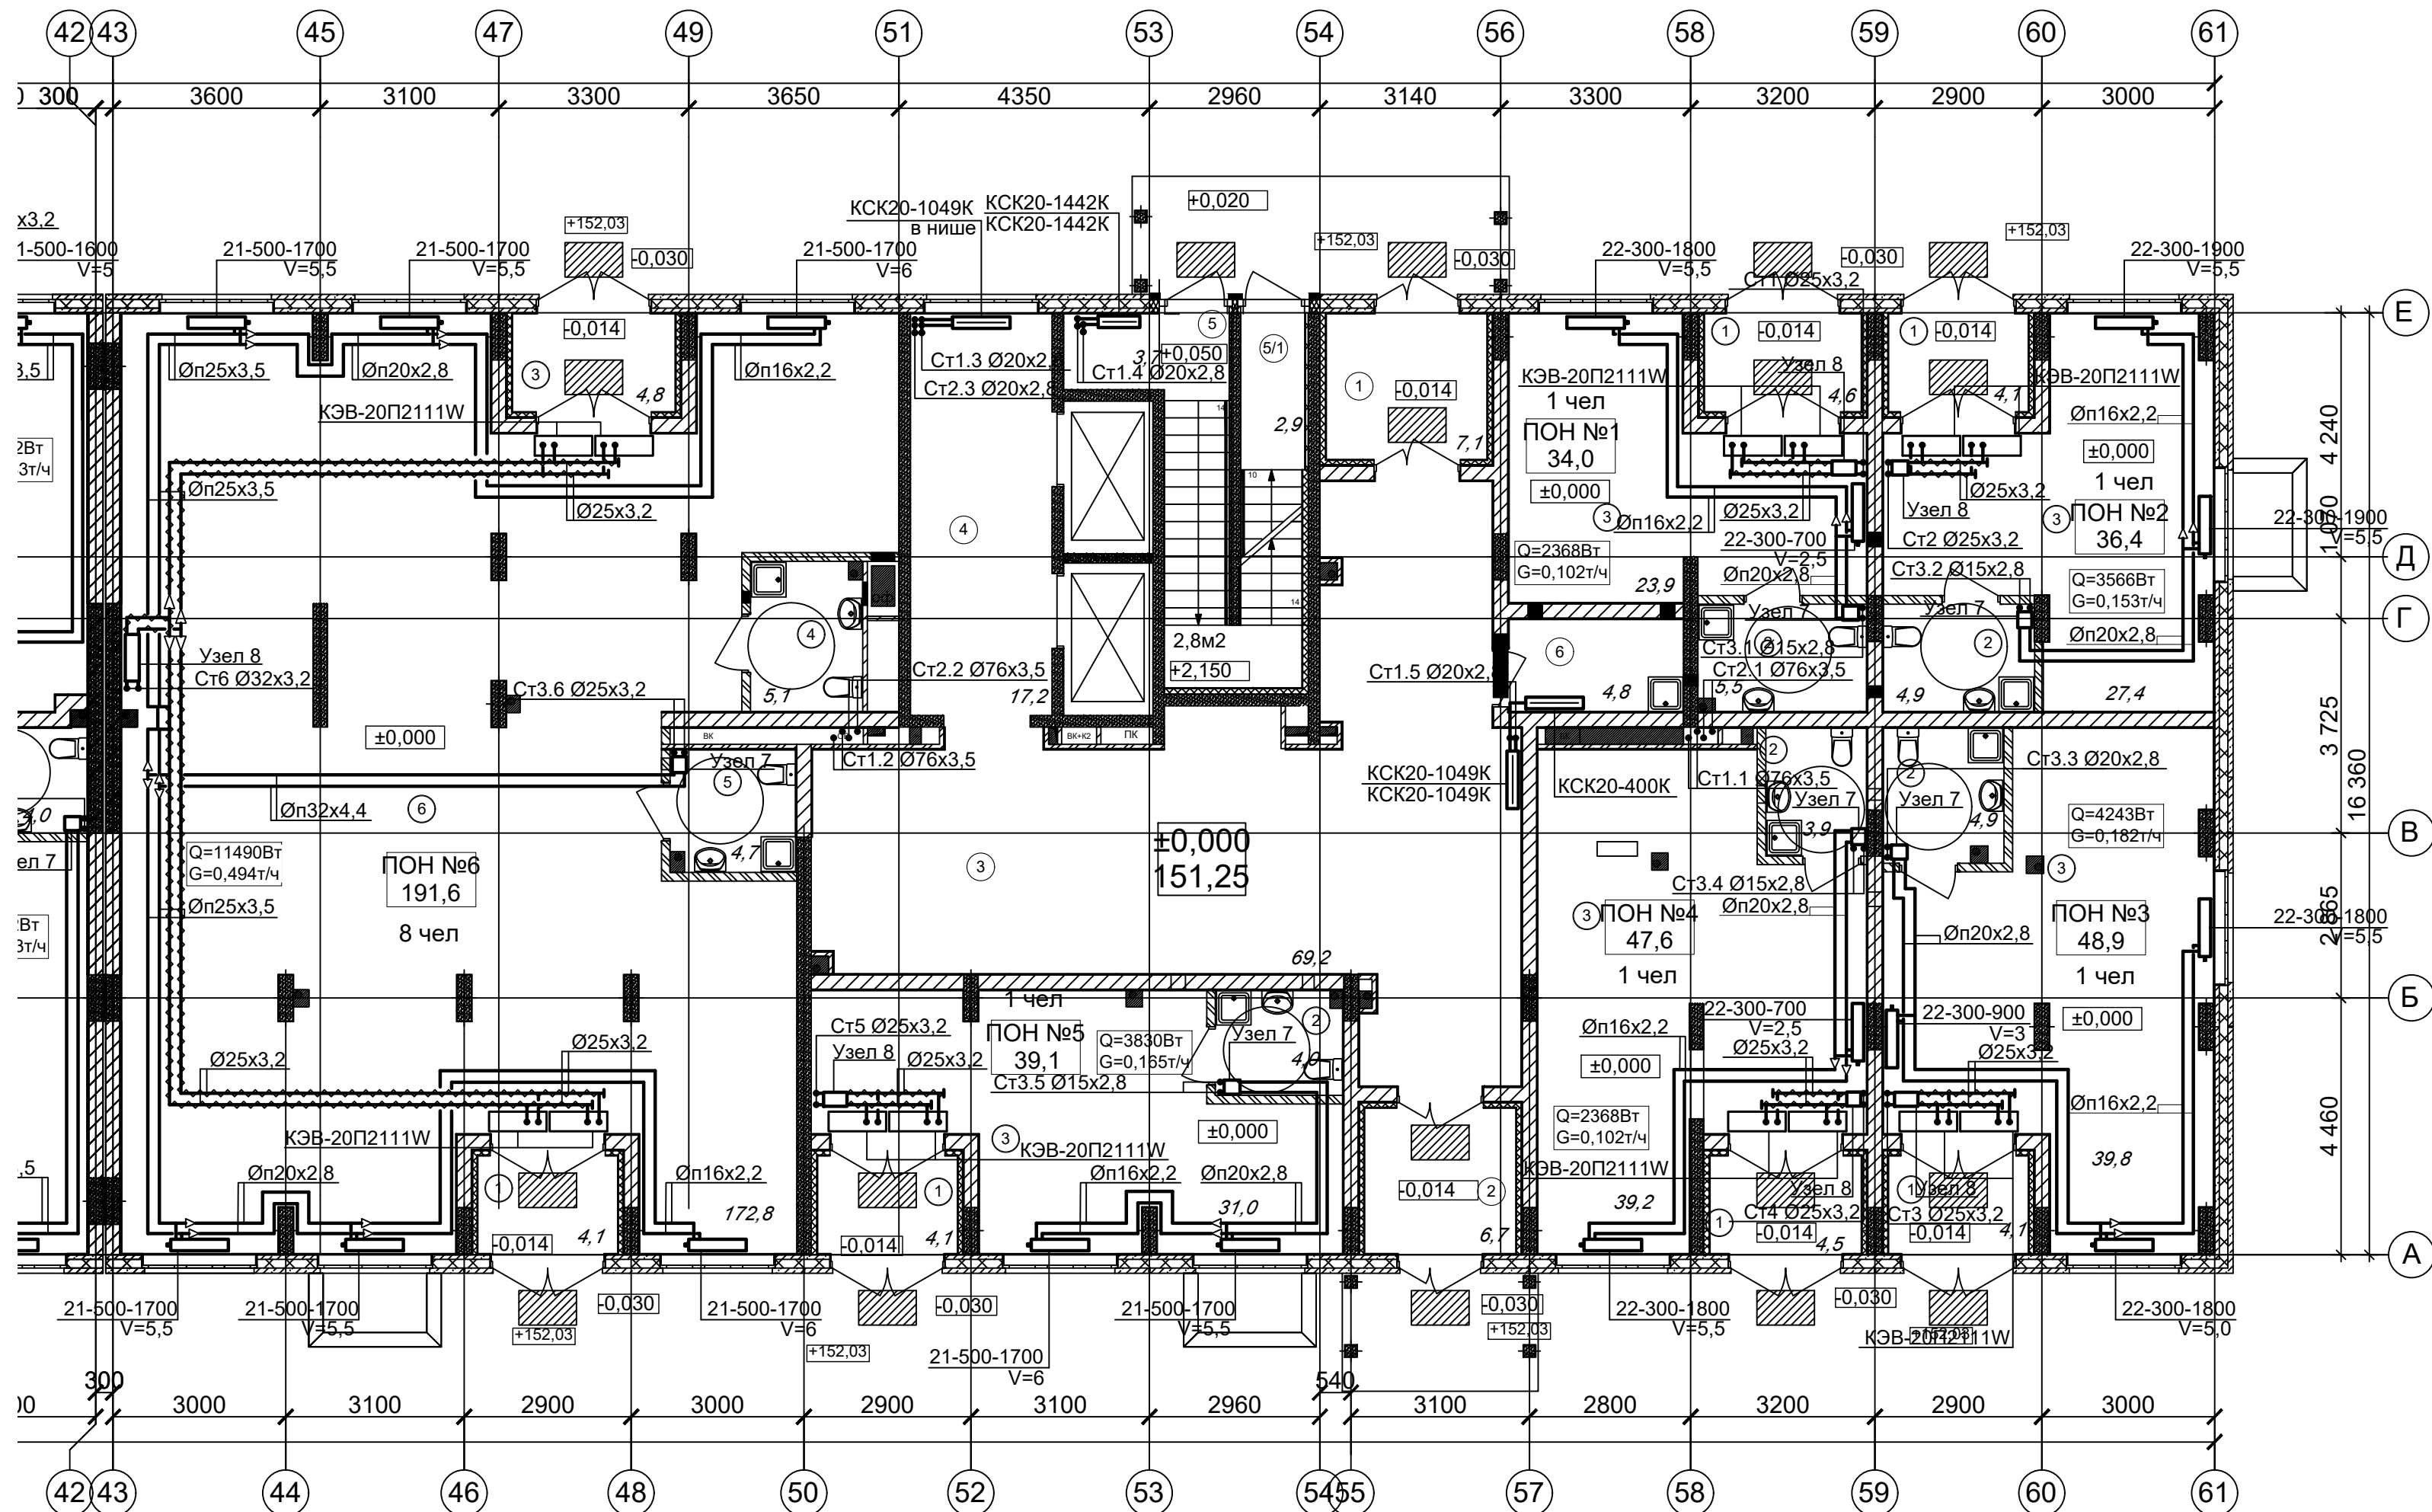

1 секция 1 этаж Ведомость МОП помещений		
№ по плану	Наименование	Площадь
1	Тамбур 1	7,1
2	Тамбур 2	6,7
3	Тамбур	69,2
4	Тамбур	17,2
5	Лестничная площадка	3,7
5/1	Лестничная площадка	3,0
6	КУИ	4,8
		111,7 м²

1 секция 1 этаж Ведомость помещение ПОН 1		
№ по плану	Наименование	Площадь
1	Тамбур	4,6
2	С/у	5,5
3	ПОН 1	23,9
		34,0 м²


1 секция 1 этаж Ведомость помещение ПОН 2		
№ по плану	Наименование	Площадь
1	Тамбур	4,1
2	С/у	4,9
3	ПОН 2	27,4
		36,4 м²

1 секция 1 этаж Ведомость помещение ПОН 3		
№ по плану	Наименование	Площадь
1	Тамбур	4,1
2	С/у	4,9
3	ПОН 3	39,8
		48,8 м²

1 секция 1 этаж Ведомость помещение ПОН 4			1 секция 1 этаж Ведомость помещение ПОН 6		
№ по плану	Наименование	Площадь	№ по плану	Наименование	Площадь
1	Тамбур	4,5	1	Тамбур	4,1
2	С/у	3,9	3	Тамбур	4,8
3	ПОН 4	39,2	4	С/у	5,1
		47,6 м²	5	С/у	4,7
1 секция 1 этаж Ведомость помещение ПОН 5			6	ПОН 6	172,8
					191,5 м²
№ по плану	Наименование	Площадь			
1	Тамбур	4,1			
2	С/у	4,0			
3	ПОН 5	31,0			
		39,1 м²			



ПРИМЕЧАНИЯ

- Теплоноситель в системе отопления - вода с параметрами 80-60°C.
- Трубопроводы в местах пересечения перекрытий, внутренних стен и перегородок проложить в гильзах из негорючих материалов, края гильз выполнить на одном уровне с поверхностями ограждений.
- Ободы колонн трубопроводами согласно планов выполнить без дополнительных фитингов-отводов настолько, насколько технически позволяет гибкость трубы.

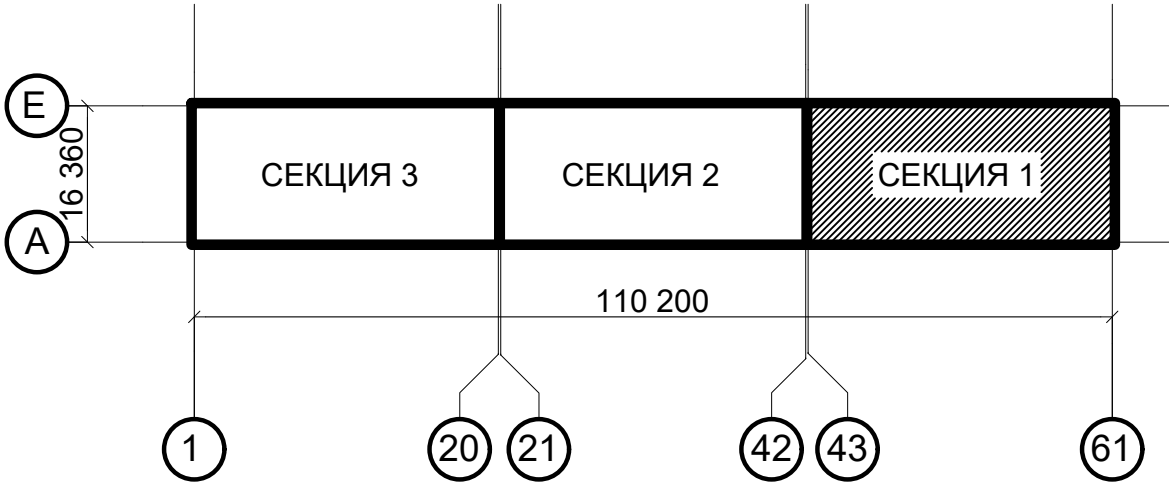

АП 47/05-23-ОВ1					
Многоквартирный жилой дом со встроенными помещениями общественного назначения №47 (по генплану), расположенный в ЖК "Анжуинский парк" в Кстовском районе Нижегородской области					
Изм.	Кол.уч.	Лист	Надк.	Подпись	Дата
Разработал	Новожилова				02.24
Проверил					02.24
Отопление, теплоснабжение				Стадия	Лист
				Р	7
План 1 этажа (Секция 1)				ПРОСПЕКТ архитекторское мастерство	
Копировал				Формат А2	

План 2 этажа (Секция 3)

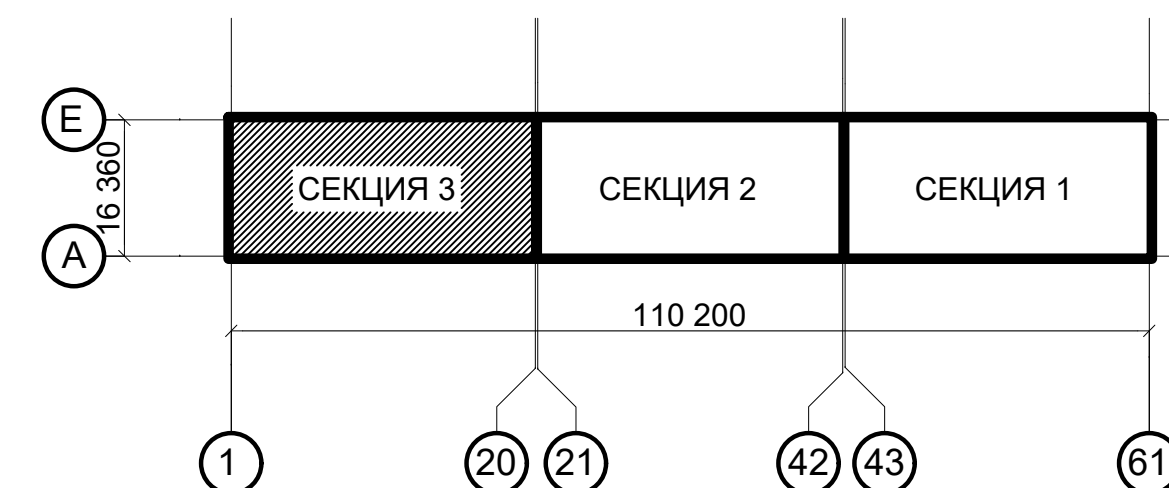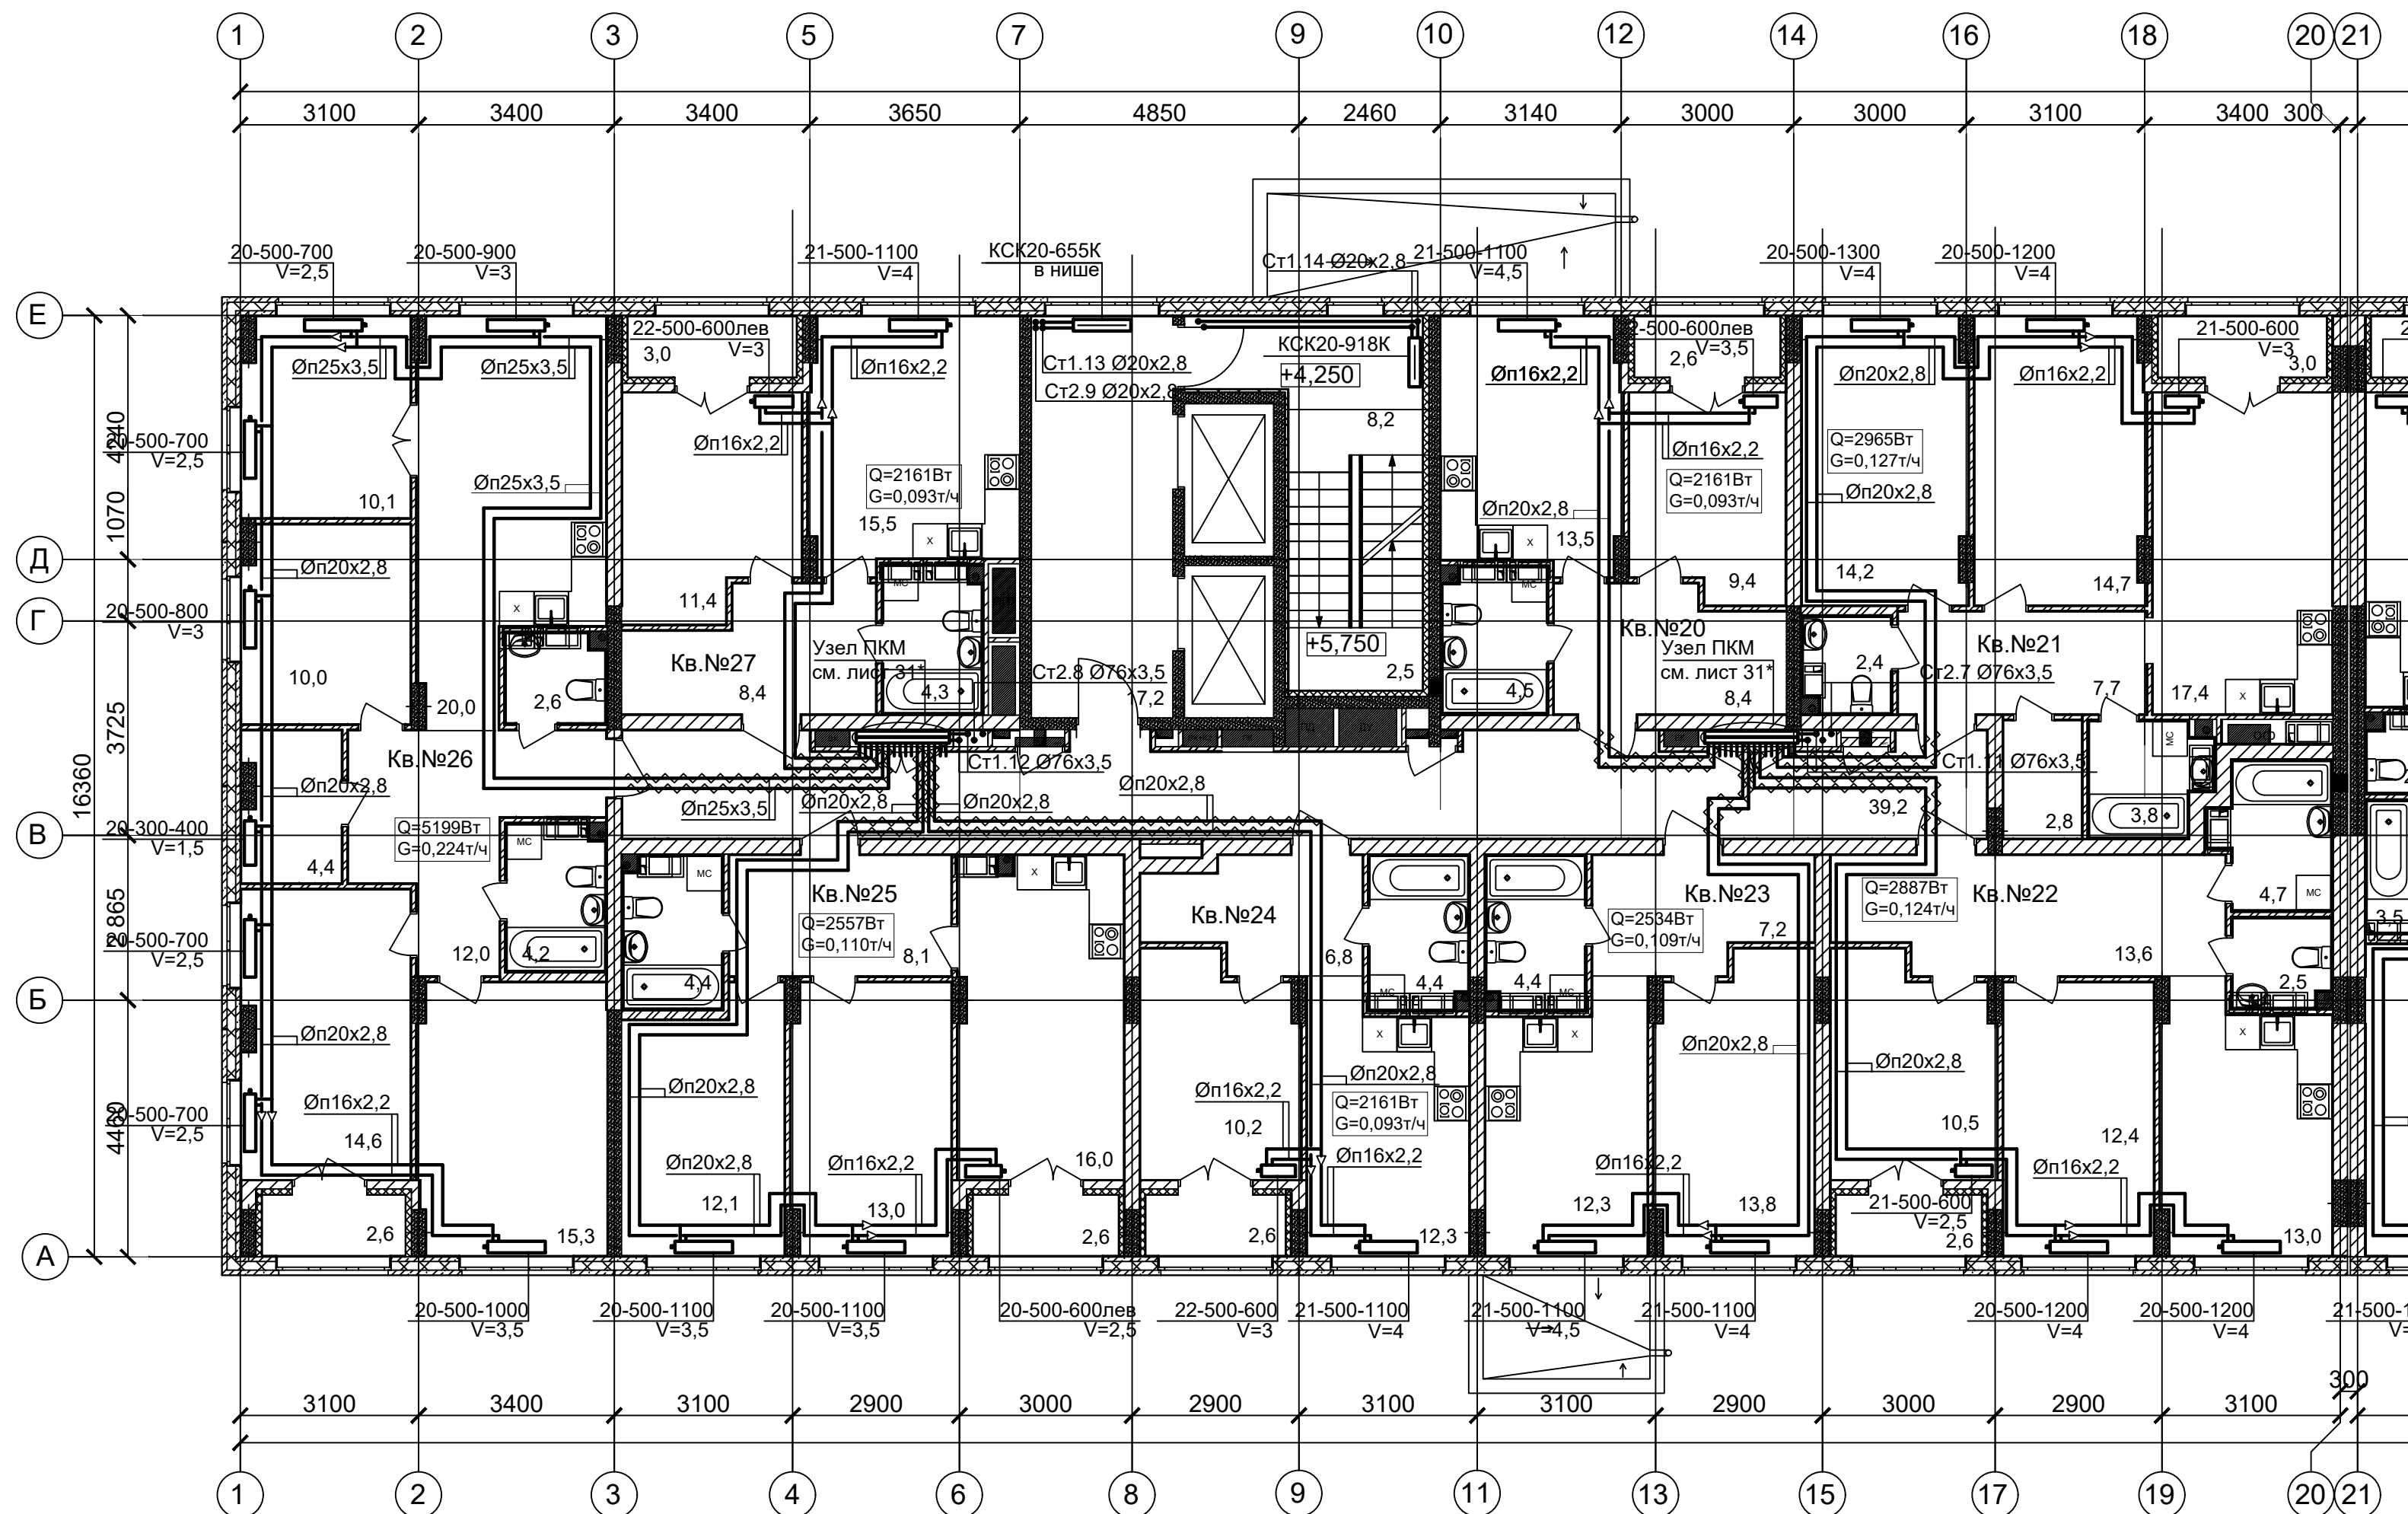

ПРИМЕЧАНИЯ

1. Теплоноситель в системе отопления - вода с параметрами 80-60°C.
2. Трубопроводы в местах пересечения перекрытий, внутренних стен и перегородок проложить в гильзах из негорючих материалов, края гильз выполнить на одном уровне с поверхностями ограждений.
3. V - значение преднастройки термостатического клапана.
4. Трубы из сшитого полиэтилена для поквартирной разводки прокладываются в конструкции пола в трубе гофрированной в пределах квартиры и в трубной теплоизоляции Энергофлекс толщиной 13мм в межквартирных коридорах.
5. Обводы колонн трубопроводами согласно планов выполняются без дополнительных фитингов-отводов настолько, насколько технические позволяют гибкость трубы.

* на узлах ПКМ условно показаны выходы трубопроводов ВК.
Выполнено чередование трубопроводов ОВ и ВК с целью исключения пересечек в полу.

						АП 47/05-23-ОВ1			
						Многоквартирный жилой дом со встроенными помещениями общественного назначения №47 (по генплану), расположенный в ЖК "Анкудиновский парк" в Кстовском районе Нижегородской области			
Изм.	Кол.уч.	Лист	№док.	Подпись	Дата		Стадия	Лист	Листов
Разработал		Новожилова			02.24	Отопление, теплоснабжение	Р	8.1	
Проверил					02.24				
Н. контроль		Ильичева			02.24	План 2 этажа (Секция 3)	ПРОСПЕКТ	архитек	проект
ГИП		Соколова			02.24				

Копировал



Формат А2

Инв. N подл.	Под. и дата	Взам. инв. N

Инов. N подл.	Под. и дата	Взам. инв. N

3 секция 2 этажа Ведомость МОП помещений			3 секция 2 этаж Экспликация 2-к кв. №22			3 секция 2 этаж Экспликация 2-к кв. №25		
№ по плану	Наименование	Площадь	№ по плану	Наименование	Площадь	№ по плану	Наименование	Площадь
1	Лестничная площадка	10,7	1	Жилая комната	10,5	1	Жилая комната	12,1
2	Лифтовой холл	17,2	2	Жилая комната	12,4	2	Жилая комната	13,0
3	Коридор	39,2	3	Кухня	13,0	3	Кухня	16,0
		67,1 м²	4	Коридор	13,6	4	Коридор	8,1
3 секция 2 этаж Экспликация 1-к кв. №20			5	Ванная	4,7	5	Сс/у	4,4
1	Жилая комната	9,4	6	С/у	2,5	6	Лоджия	2,6 / 1,3
2	Кухня	13,5	7	Лоджия	2,6 / 1,3			56,2 м² / 54,9
3	Коридор	8,4			59,3 м² / 58,0	3 секция 2 этаж Экспликация 4-к кв. №26		
4	Сс/у	4,5	3 секция 2 этаж Экспликация 1-к кв. №23			1	Жилая комната	10,1
5	Лоджия	2,6 / 1,3	1	Жилая комната	13,8	2	Жилая комната	10,0
		38,4 м² / 37,1	2	Кухня	12,3	3	Жилая комната	14,6
3 секция 2 этаж Экспликация 2-к кв. №21			3	Коридор	7,2	4	Жилая комната	15,3
1	Жилая комната	14,2	4	Сс/у	4,4	5	Кухня	20,0
2	Жилая комната	14,7			37,7 м²	6	Коридор	12,0
3	Кухня	17,4	3 секция 2 этаж Экспликация 1-к кв. №24			7	Кладовая	4,4
4	Коридор	7,7	1	Жилая комната	10,2	8	С/у	2,6
5	Кладовая	2,8	2	Кухня	12,3	9	Сс/у	4,2
6	С/у	2,4	3	Коридор	6,8	10	Лоджия	2,6 / 1,3
7	Ванная	3,8	4	Сс/у	4,4			95,8 м² / 94,5
8	Лоджия	3,0 / 1,5	5	Лоджия	2,6 / 1,3	3 секция 2 этаж Экспликация 1-к кв. №27		
		66,0 м² / 64,5			36,3 м² / 35,0	1	Жилая комната	11,4
						2	Кухня	15,5
						3	Коридор	8,4
						4	Сс/у	4,3
						5	Лоджия	3,0 / 1,5
								42,6 м² / 41,1
							Общая площадь квартир (без учета лоджий)	412,8м2
							Общая площадь квартир с учетом лоджий	432,3м2
							Общая площадь квартир с учетом лоджий с коэф. 0,5	422,8м2

План 2 этажа (Секция 2)

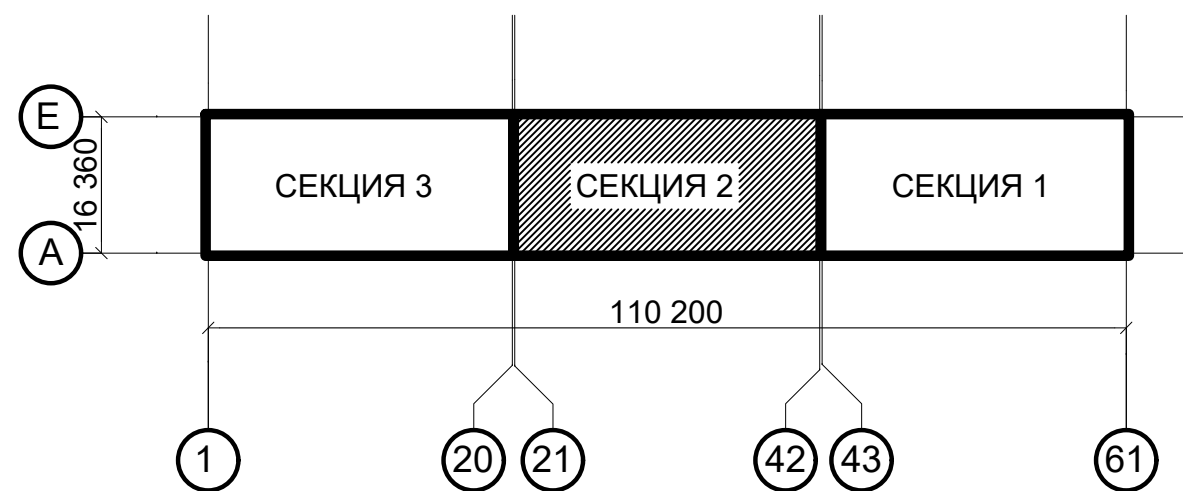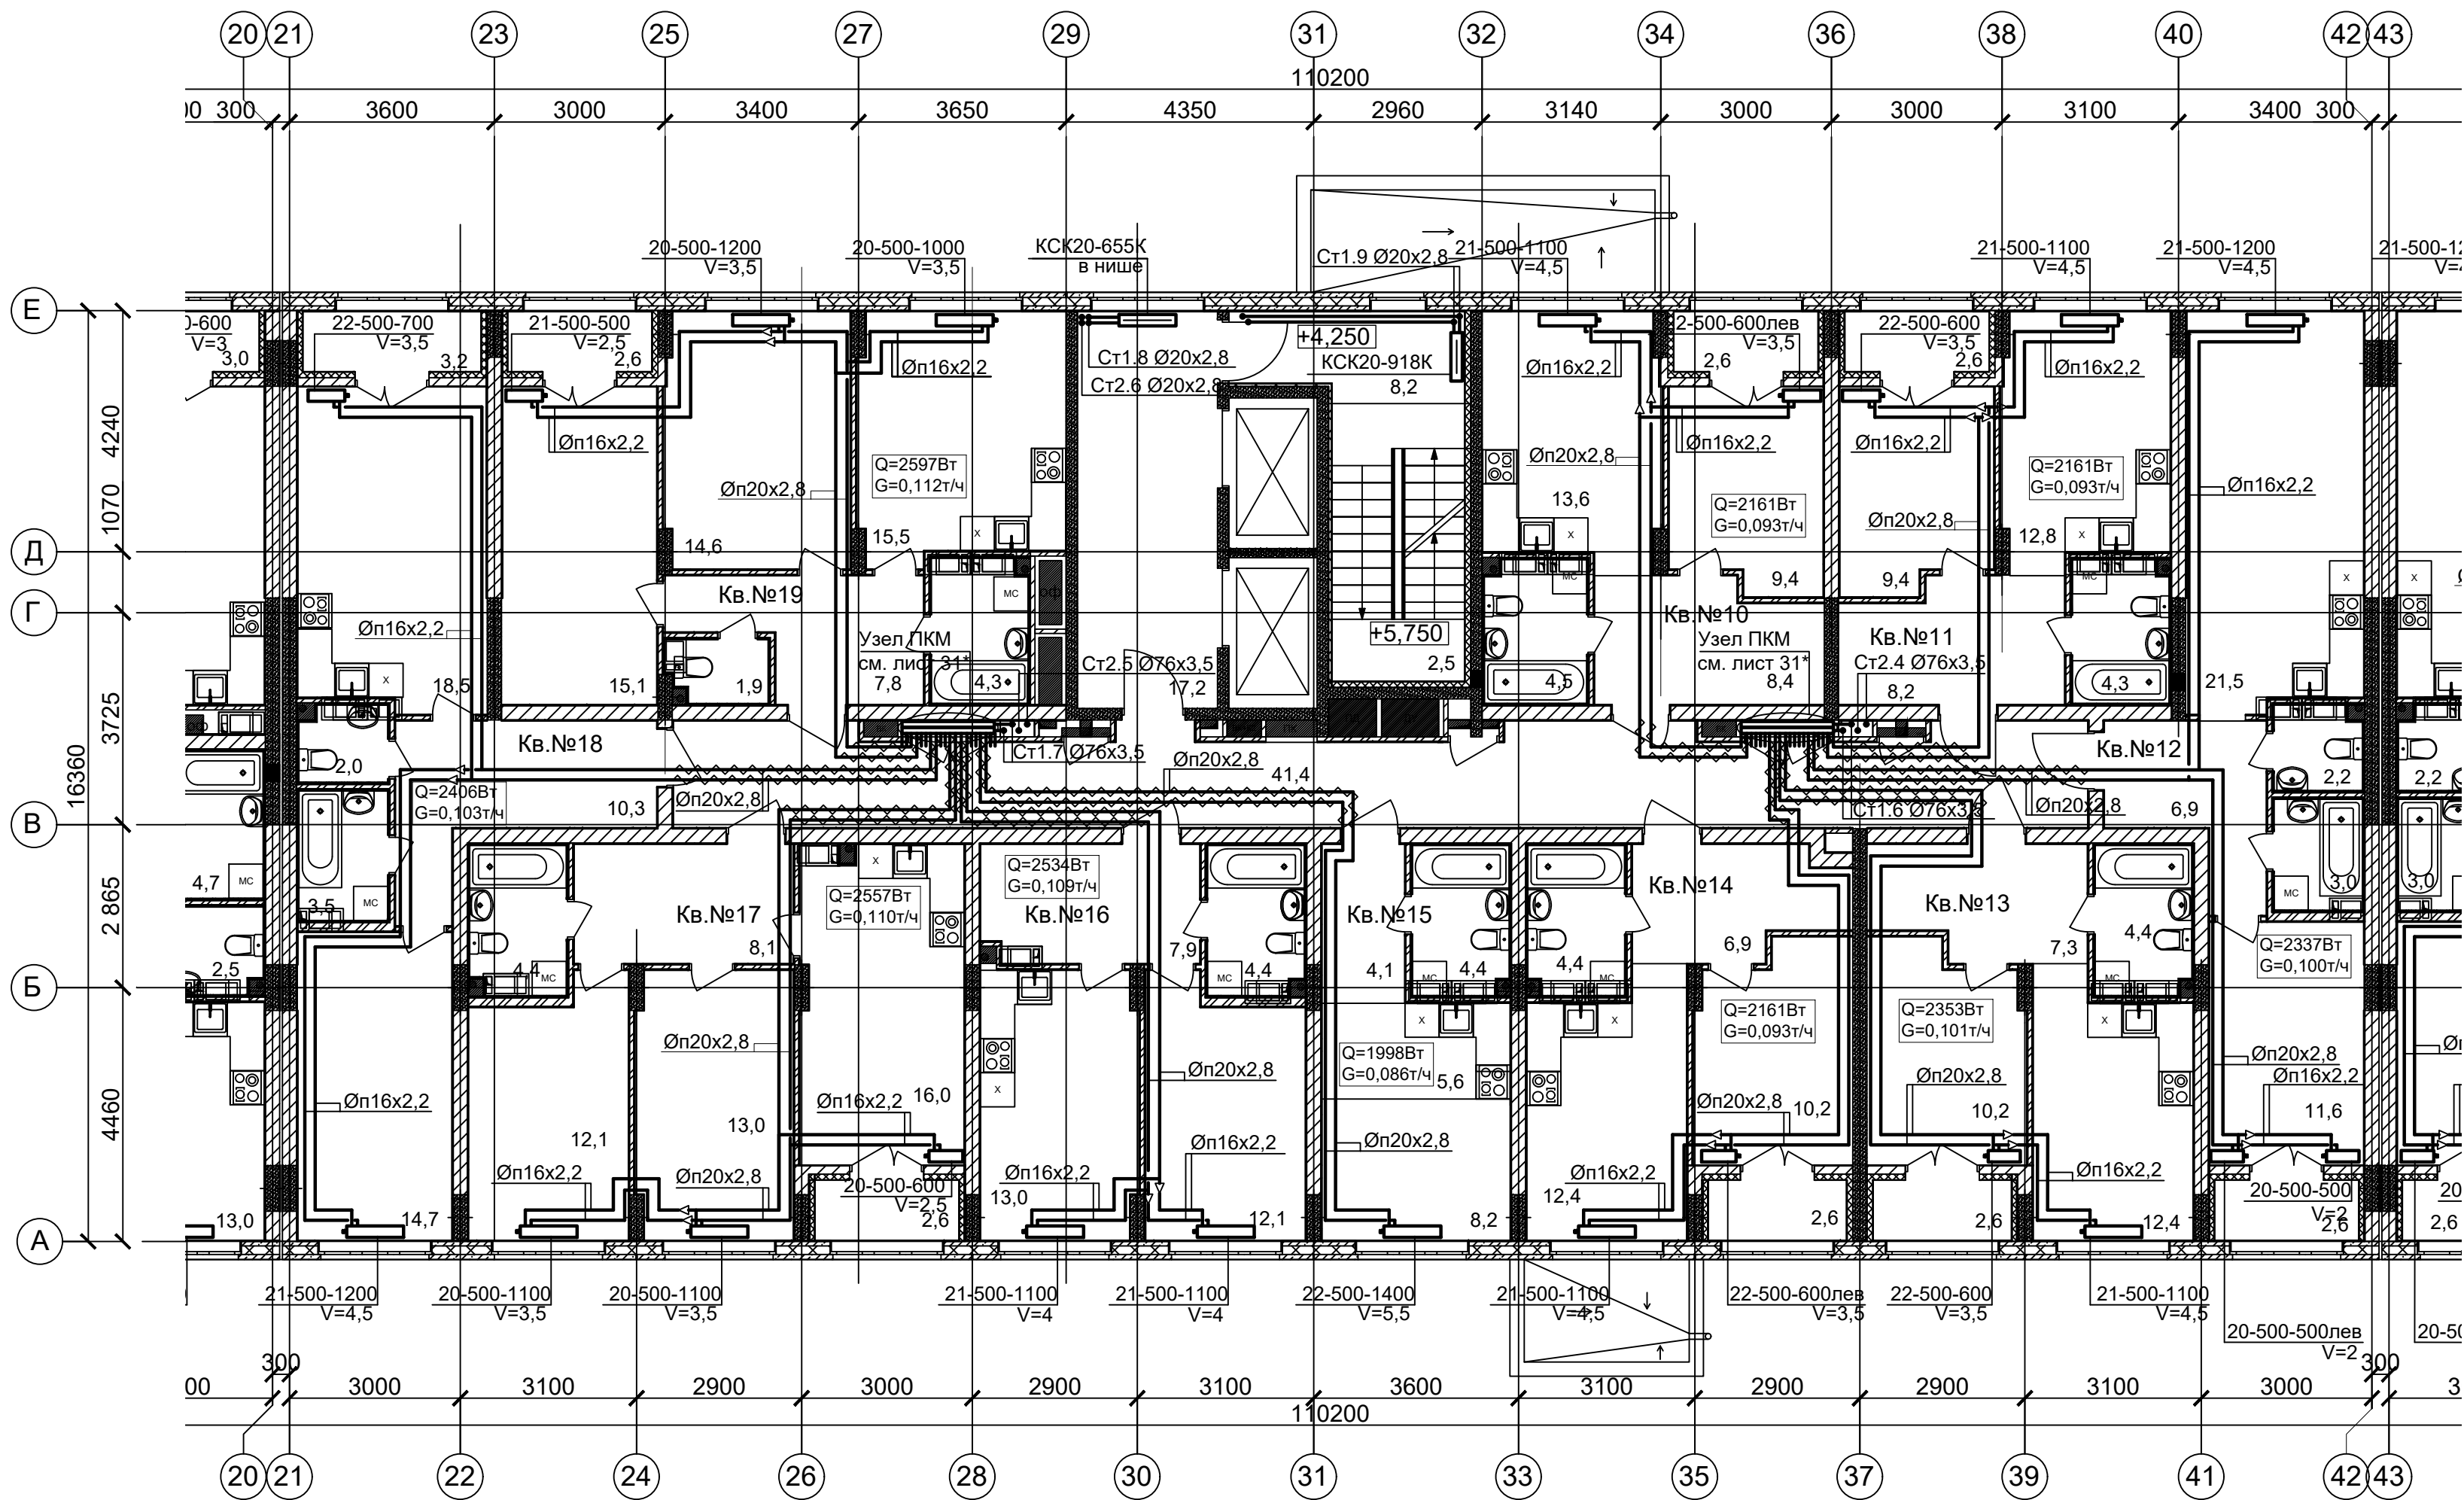

ПРИМЕЧАНИЯ

1. Теплоноситель в системе отопления - вода с параметрами 80-60°C.
 2. Трубопроводы в местах пересечения перекрытий, внутренних стен и перегородок проложить в гильзах из негорючих материалов, края гильз выполнить на одном уровне с поверхностями ограждений.
 3. V - значение преднастройки термостатического клапана.
 4. Трубы из сшитого полиэтилена для поквартирной разводки прокладываются в конструкции пола в трубе гофрированной в пределах квартиры и в трубной теплоизоляции Энергофлекс толщиной 13мм в межквартирных коридорах.
 5. Обводы колонн трубопроводами согласно планов выполнить без дополнительных фитингов-отводов настолько, насколько технически позволяет гибкость трубы.
- * на узлах ПКМ условно показаны выходы трубопроводов ВК.
- Выполнено чередование трубопроводов ОВ и ВК с целью исключения пересечек в полу.



						АП 47/05-23-ОВ1			
						Многоквартирный жилой дом со встроенными помещениями общественного назначения №47 (по генплану), расположенный в ЖК "Анкудиновский парк" в Кстовском районе Нижегородской области			
Изм.	Кол.уч.	Лист	Надок.	Подпись	Дата	Отопление, теплоснабжение	Стадия	Лист	Листов
Разработал	Новожилова				02.24		Р	9.1	
Проверил					02.24				
						План 2 этажа (Секция 2)			
Н. контроль	Ильичева				02.24	ПРОСПЕКТ архитектор проекта			
ГИП	Соколова				02.24				

Копировал

Формат А2

Инв. N подл.	
Под. и дата	
Взам. инв. N	

План 2 этажа (Секция 1)

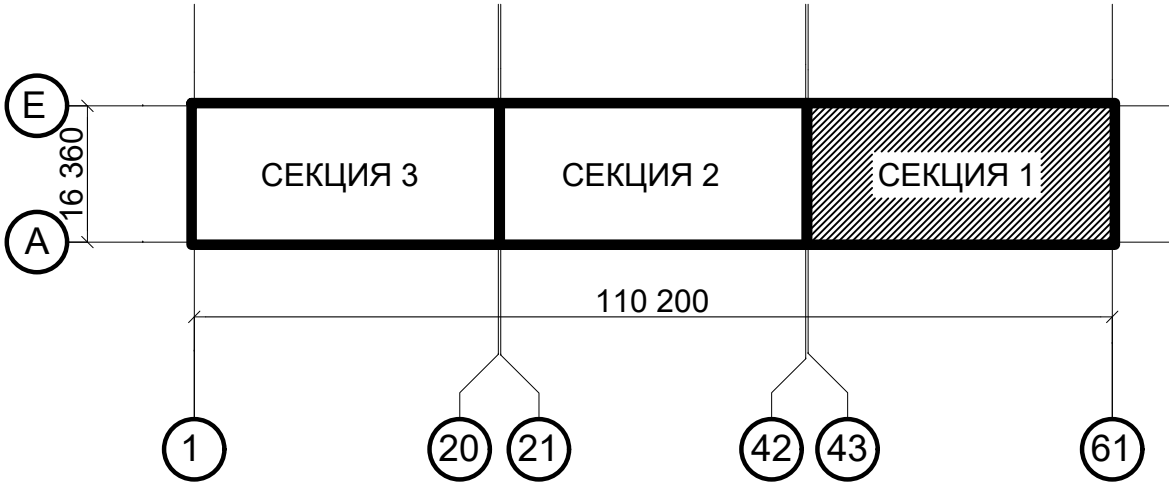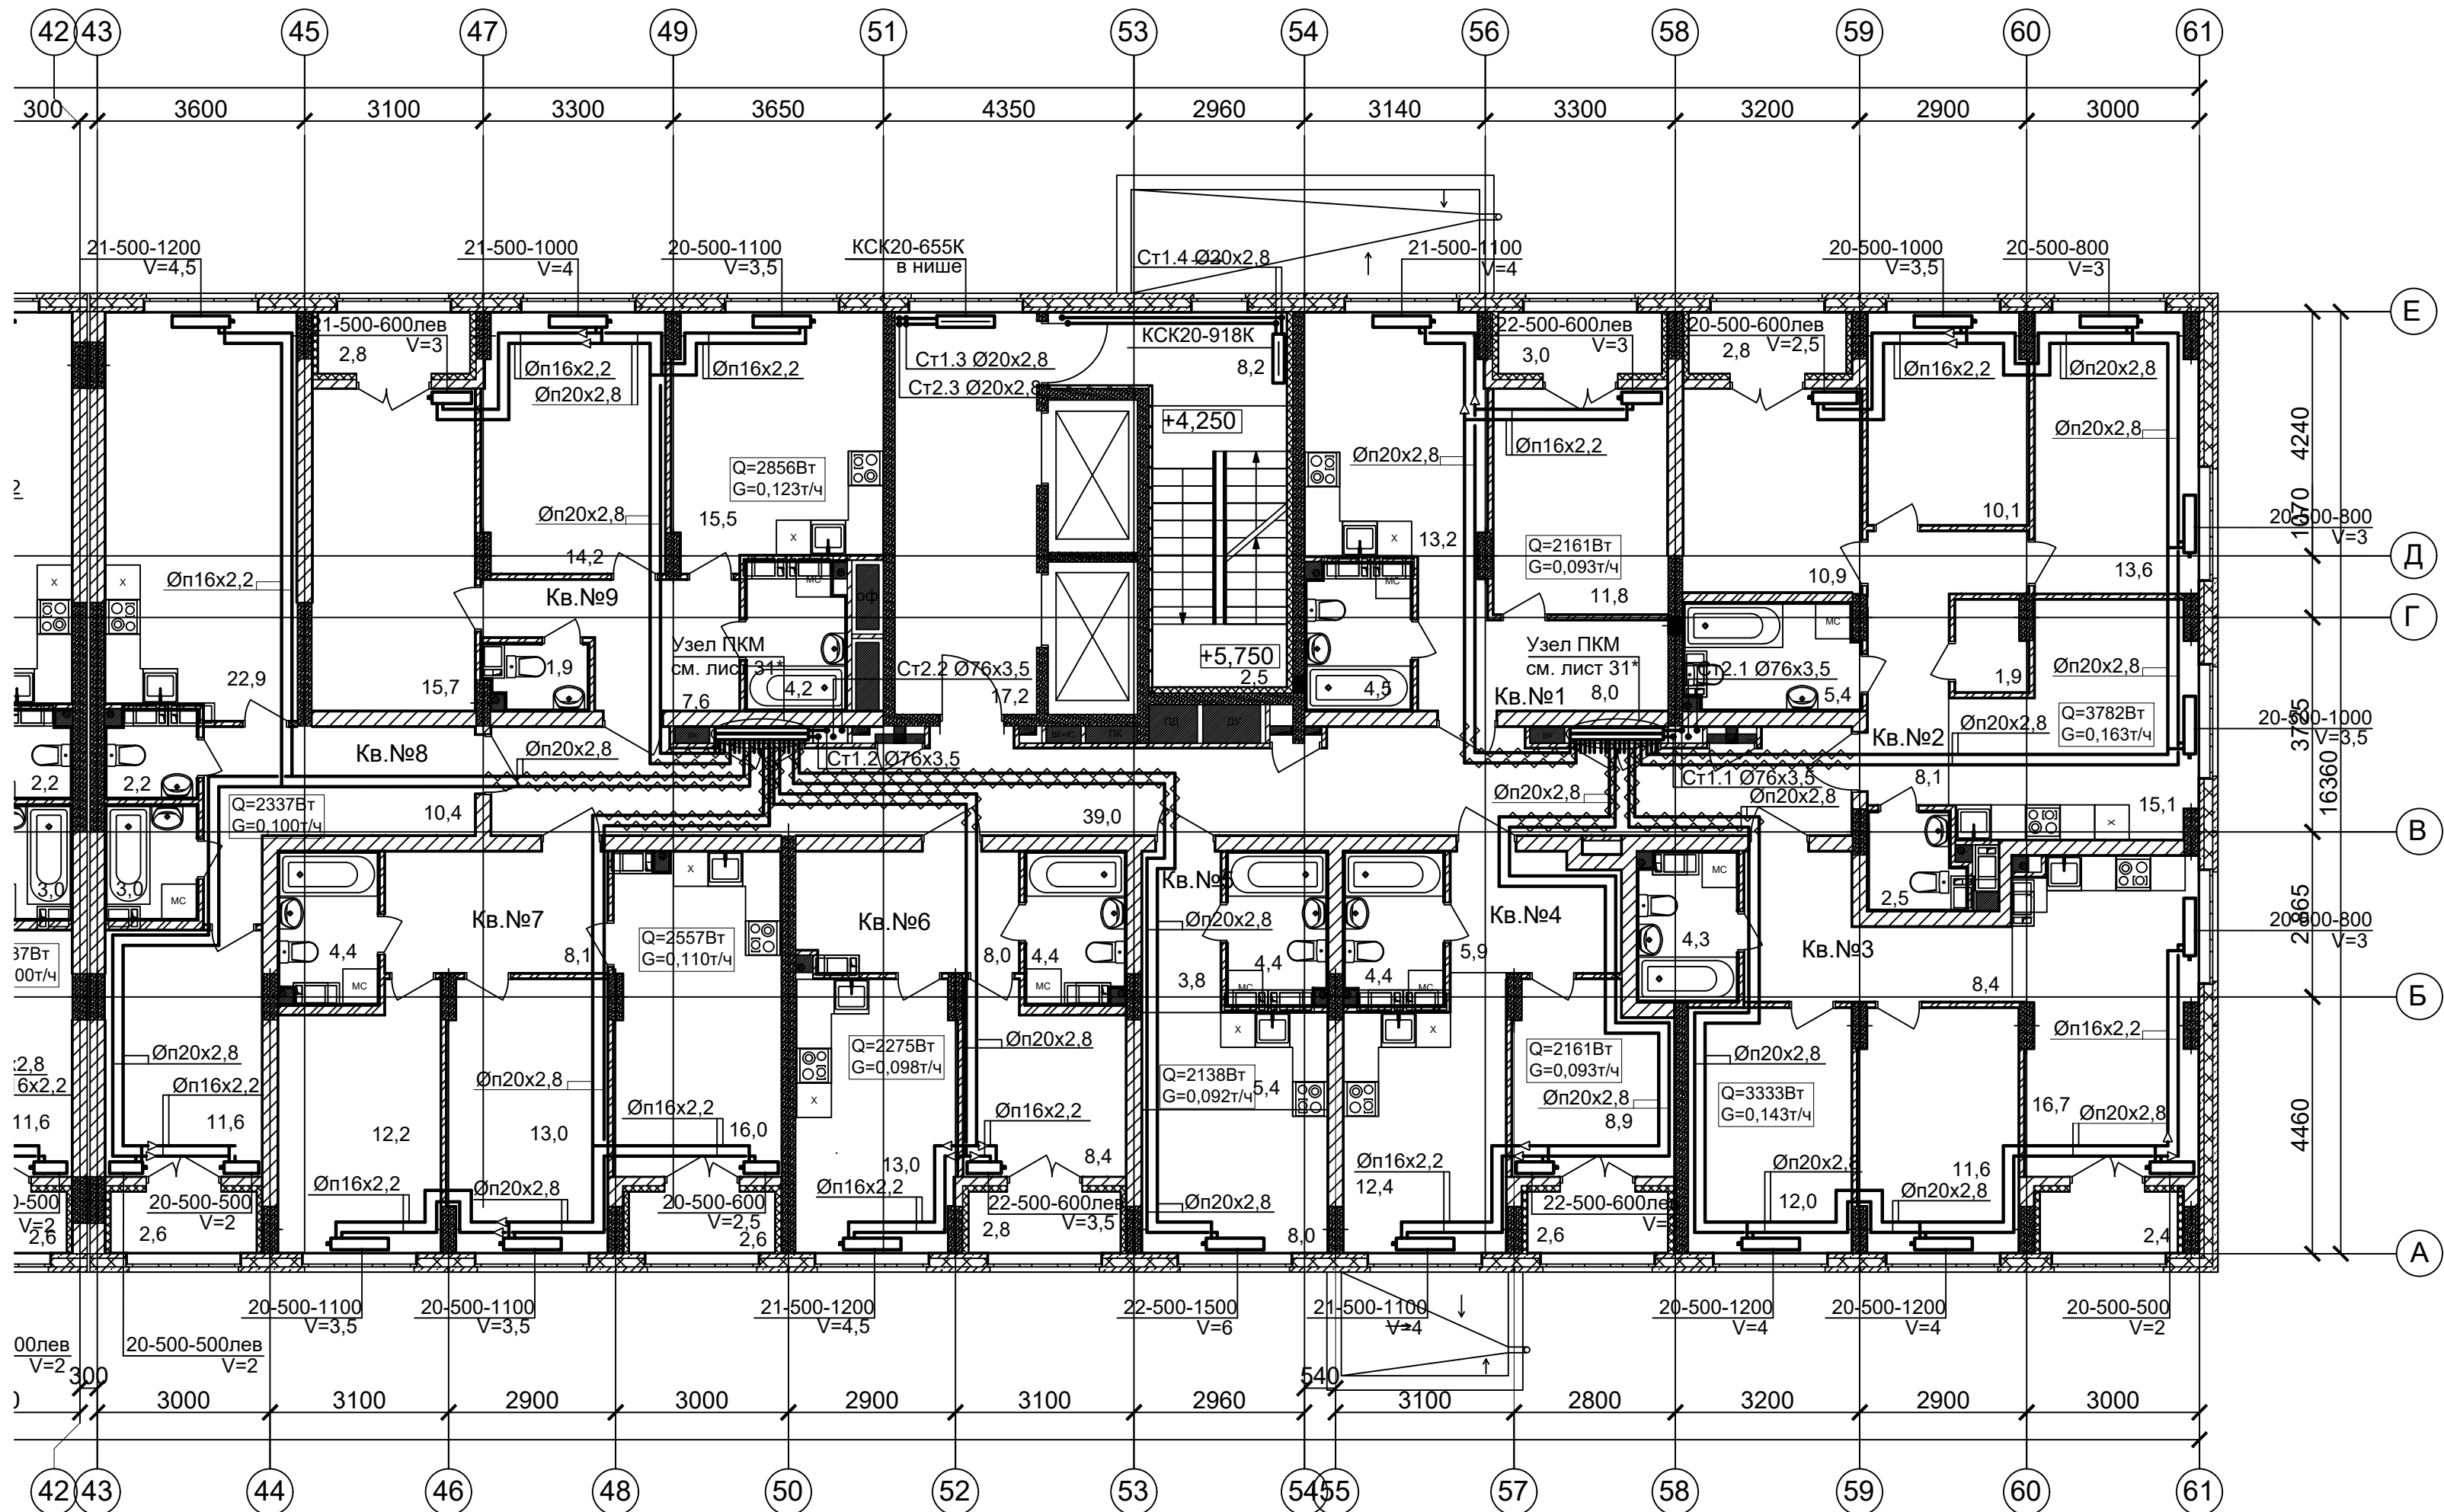

ПРИМЕЧАНИЯ

1. Теплоноситель в системе отопления - вода с параметрами 80-60°C.
 2. Трубопроводы в местах пересечения перекрытий, внутренних стен и перегородок проложить в гильзах из негорючих материалов, края гильз выполнить на одном уровне с поверхностями ограждений.
 3. V - значение преднастройки термостатического клапана.
 4. Трубы из сшитого полиэтилена для поквартирной разводки прокладываются в конструкции пола в трубе гофрированной в пределах квартиры и в трубной теплоизоляции Энергофлекс толщиной 13мм в межквартирных коридорах.
 5. Обводы колонн трубопроводами согласно планов выполнить без дополнительных фитингов-отводов настолько, насколько технически позволяет гибкость трубы.
 - * на узлах ПКМ условно показаны выходы трубопроводов ВК.
- Выполнено чередование трубопроводов ОВ и ВК с целью исключения пересечек в полу.

						АП 47/05-23-ОВ1			
						Многоквартирный жилой дом со встроенными помещениями общественного назначения №47 (по генплану), расположенный в ЖК "Анкудиновский парк" в Кстовском районе Нижегородской области			
Изм.	Кол.уч.	Лист	Надок.	Подпись	Дата	Отопление, теплоснабжение	Стадия	Лист	Листов
Разработал		Новожилова			02.24		Р	10.1	
Проверил					02.24	План 2 этажа (Секция 1)	ПРОСПЕКТ архитектор проект мастер		
Н. контроль		Ильичева			02.24				
ГИП		Соколова			02.24				



Копировал

Формат А2

Изм. N	Под. и дата	Взам. инв. N

1 секция 2 этаж Экспликация 1-к кв. №4			1 секции 2 этажа Ведомость МОП помещений			1 секция 2 этаж Экспликация 1-к кв. №8		
№ по плану	Наименование	Площадь	№ по плану	Наименование	Площадь	№ по плану	Наименование	Площадь
1	Жилая комната	8,9	1	Лестничная площадка	10,7	1	Жилая комната	11,6
2	Кухня	12,4	2	Лифтовой холл	17,2	2	Кухня	22,9
3	Коридор	5,9	3	Коридор	39,0	3	Коридор	10,4
4	Сс/у	4,4			66,9 м²	4	С/у	2,2
5	Лоджия	2,6 / 1,3	1 секция 2 этаж Экспликация 1-к кв. №1			5	Ванная	3,0
		34,2 м² / 32,9	1	Жилая комната	11,8	6	Лоджия	2,6 / 1,3
1 секция 2 этаж Экспликация СТ кв. №5			2	Кухня	13,2			52,7 м² / 51,4
1	Жилая комната	8,0	3	Коридор	8,0	1 секция 2 этаж Экспликация 2-к кв. №9		
2	Кухня-ниша	5,4	4	Сс/у	4,5	1	Жилая комната	15,7
3	Коридор	3,8	5	Лоджия	3,0 / 1,5	2	Жилая комната	14,2
4	Сс/у	4,4			40,5 м² / 39,0	3	Кухня	15,5
		21,6 м²	1 секция 2 этаж Экспликация 3-к кв. №2			4	Коридор	7,6
1 секция 2 этаж Экспликация 1-к кв. №6			1	Жилая комната	13,6	5	С/у	1,9
1	Жилая комната	8,4	2	Жилая комната	10,1	6	Ванная	4,2
2	Кухня	13,0	3	Жилая комната	10,9	7	Лоджия	2,8 / 1,4
3	Коридор	8,0	4	Кухня	15,1			61,9 м² / 60,5
4	Сс/у	4,4	5	Коридор	8,1		Общая площадь квартир (без учета лоджий) 407,6м2	
5	Лоджия	2,8 / 1,4	6	Кладовая	1,9		Общая площадь квартир с учетом лоджий 429,6м2	
		36,6 м² / 35,2	7	Сс/у	5,4		Общая площадь квартир с учетом лоджий с коэф. 0,5 418,8м2	
1 секция 2 этаж Экспликация 2-к кв. №7			8	С/у	2,5			
1	Жилая комната	12,2	9	Лоджия	2,8 / 1,4			
2	Жилая комната	13,0			70,4 м² / 69,0			
3	Кухня	16,0	1 секция 2 этаж Экспликация 2-к кв. №3					
4	Коридор	8,1	1	Жилая комната	12,0			
5	Сс/у	4,4	2	Жилая комната	11,6			
6	Лоджия	2,6 / 1,3	3	Кухня	16,7			
		56,3 м² / 55,0	4	Коридор	8,4			
			5	Сс/у	4,3			
			6	Лоджия	2,4 / 1,2			
					55,4 м² / 54,2			

План 3-10 этажей (Секция 3)

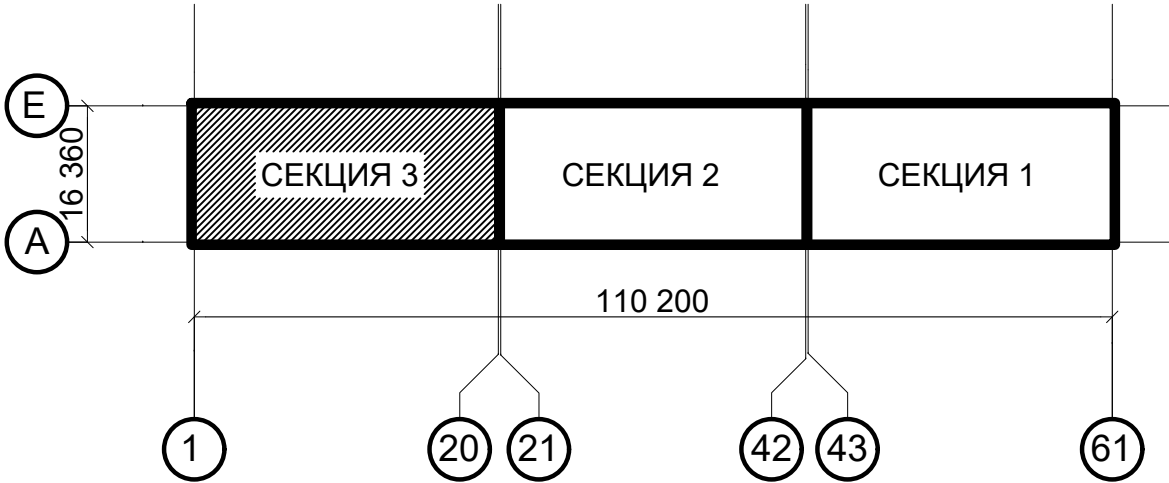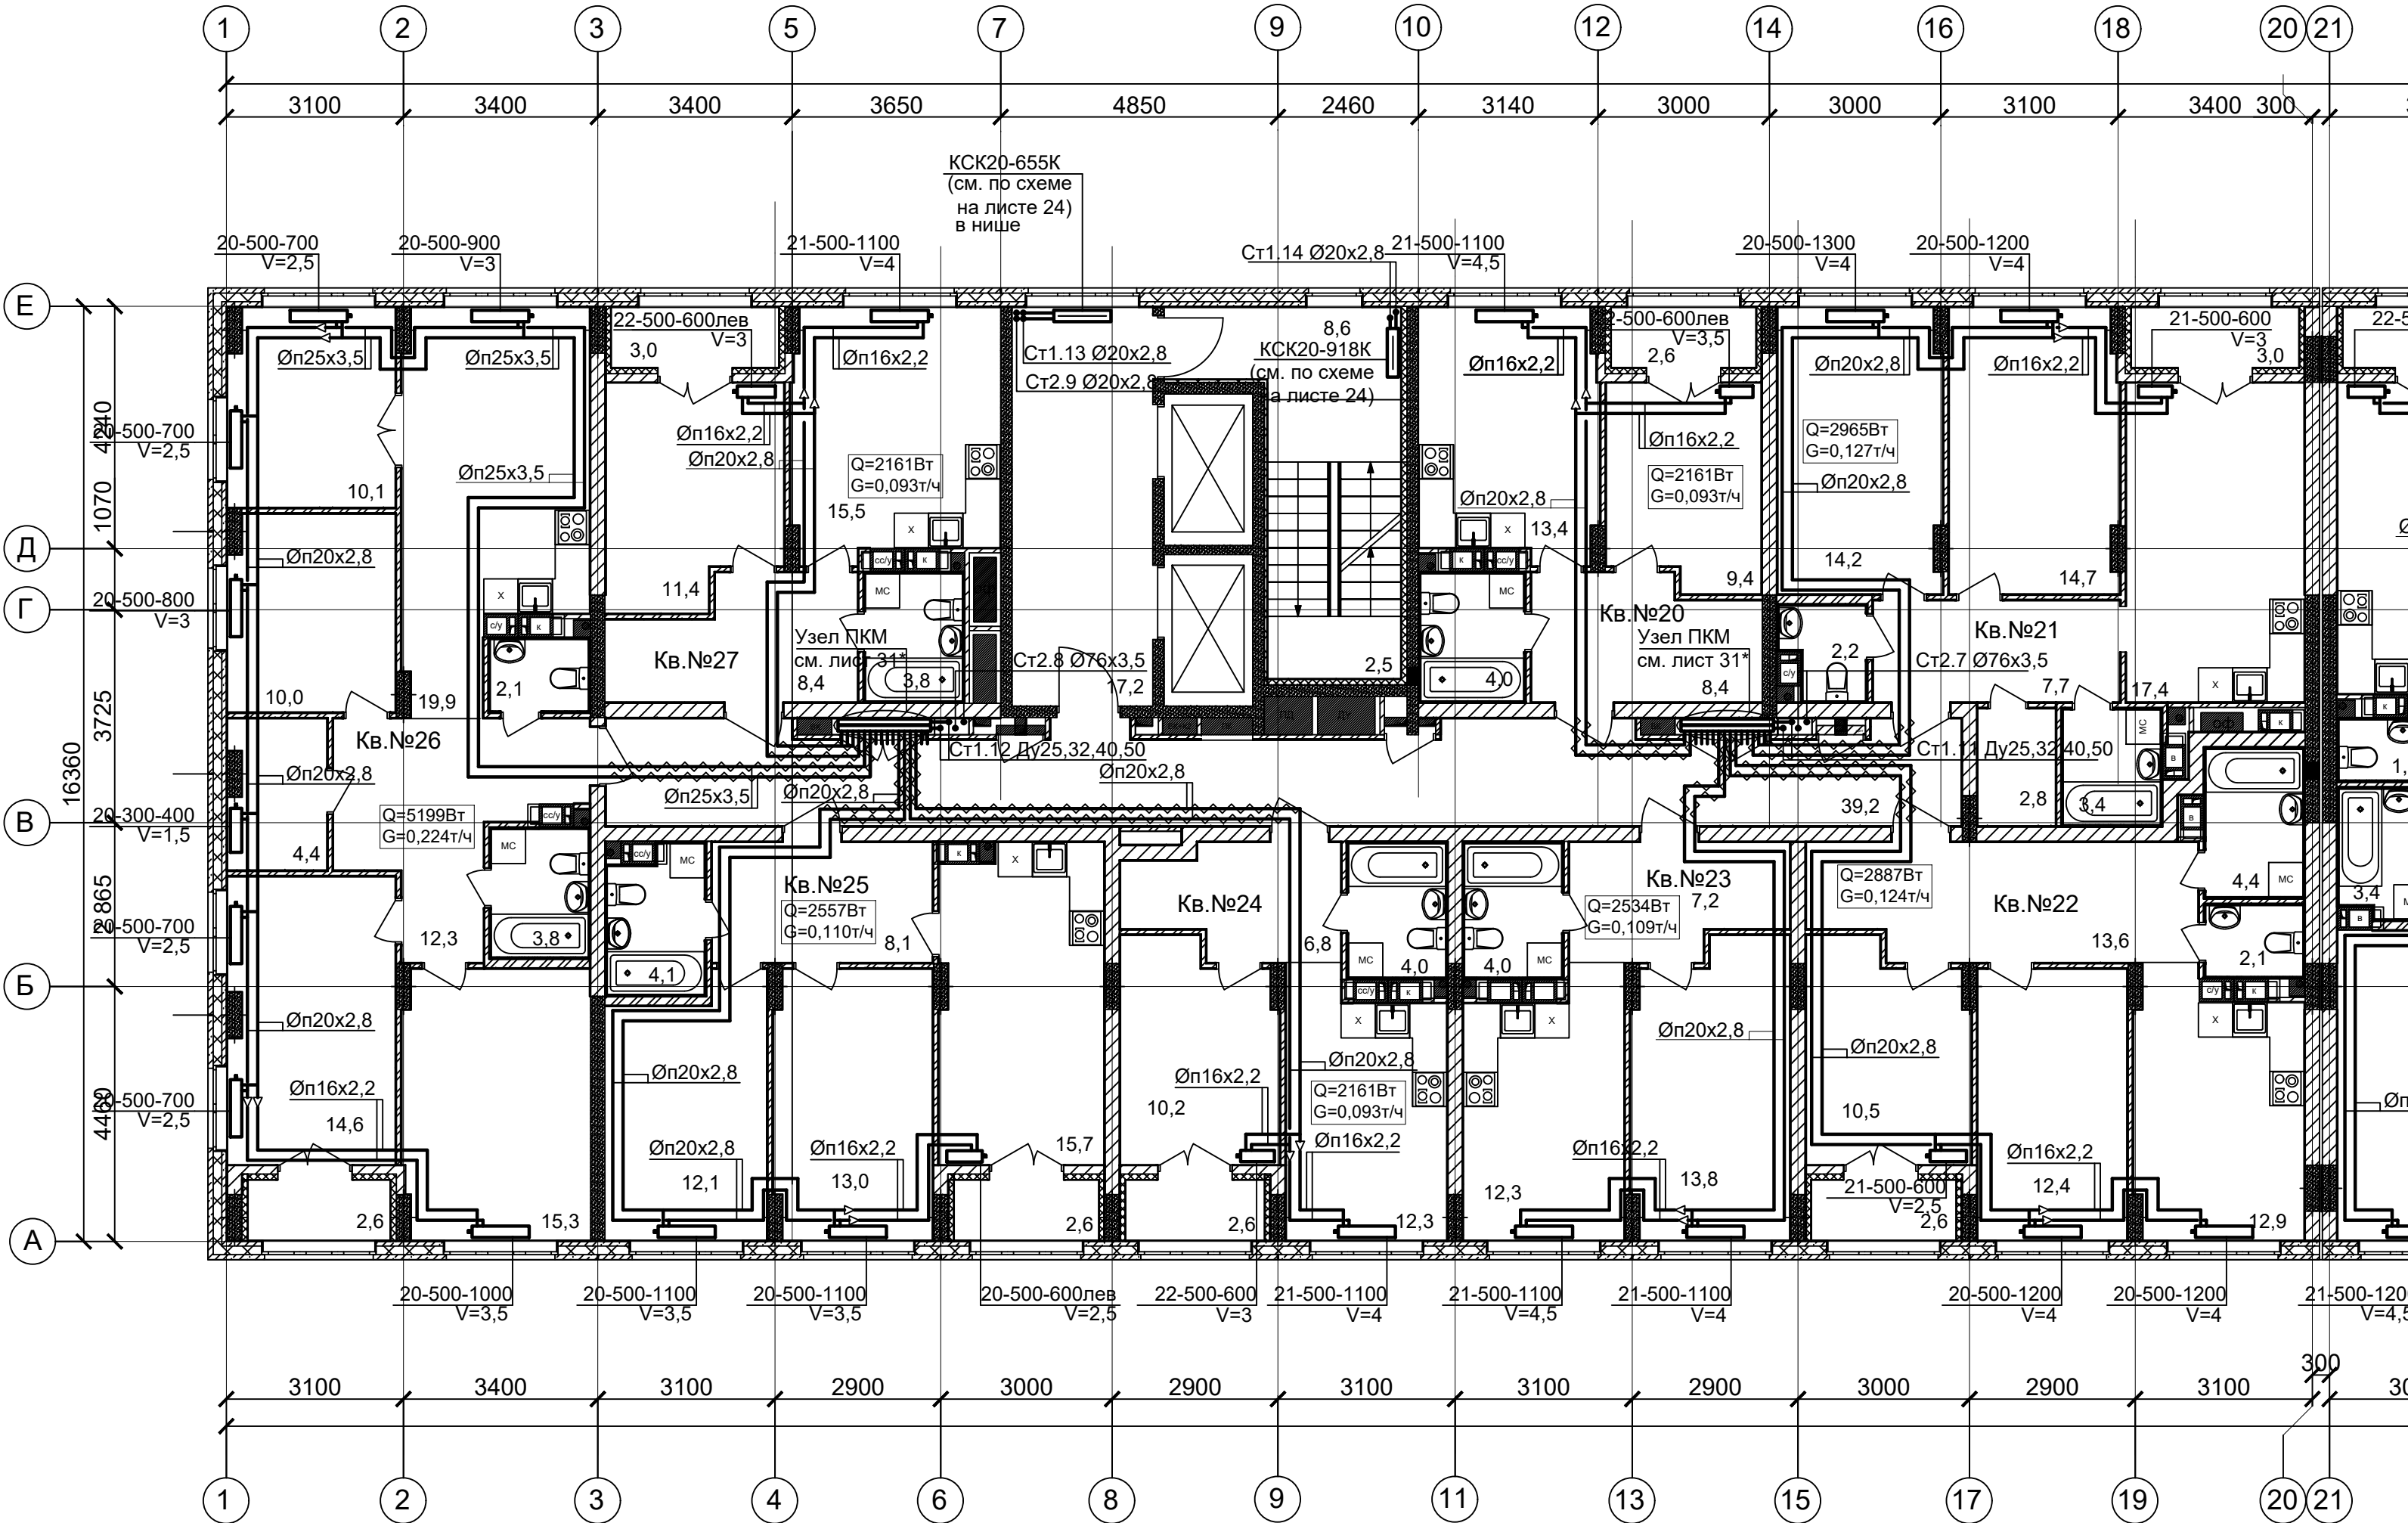

ПРИМЕЧАНИЯ

1. Теплоноситель в системе отопления - вода с параметрами 80-60°C.
 2. Трубопроводы в местах пересечения перекрытий, внутренних стен и перегородок проложить в гильзах из негорючих материалов, края гильз выполнить на одном уровне с поверхностями ограждений.
 3. V - значение преднастройки термостатического клапана.
 4. Трубы из сшитого полиэтилена для поквартирной разводки прокладываются в конструкции пола в трубе гофрированной в пределах квартиры и в трубной теплоизоляции Энергофлекс толщиной 13мм в межквартирных коридорах.
 5. Обводы колонн трубопроводами согласно планов выполнить без дополнительных фитингов-отводов настолько, насколько технически позволяет гибкость трубы.
- * на узлах ПКМ условно показаны выходы трубопроводов ВК.
Выполнено чередование трубопроводов ОВ и ВК с целью исключения пересечек в полу.



						АП 47/05-23-ОВ1			
						Многоквартирный жилой дом со встроенными помещениями общественного назначения №47 (по генплану), расположенный в ЖК "Анкудиновский парк" в Кстовском районе Нижегородской области			
Изм.	Кол.уч.	Лист	Надок.	Подпись	Дата	Отопление, теплоснабжение	Стадия	Лист	Листов
Разработал	Новожилова				02.24		Р	11.1	
Проверил					02.24				
Н. контроль	Ильичева				02.24	План 3-10 этажей (Секция 3)	ПРОСПЕКТ архитектор проекта		
ГИП	Соколова				02.24				

Копировал

Формат А2

Изм. N	Под. и дата	Взам. инв. N

План 3-10 этажей (Секция 2)

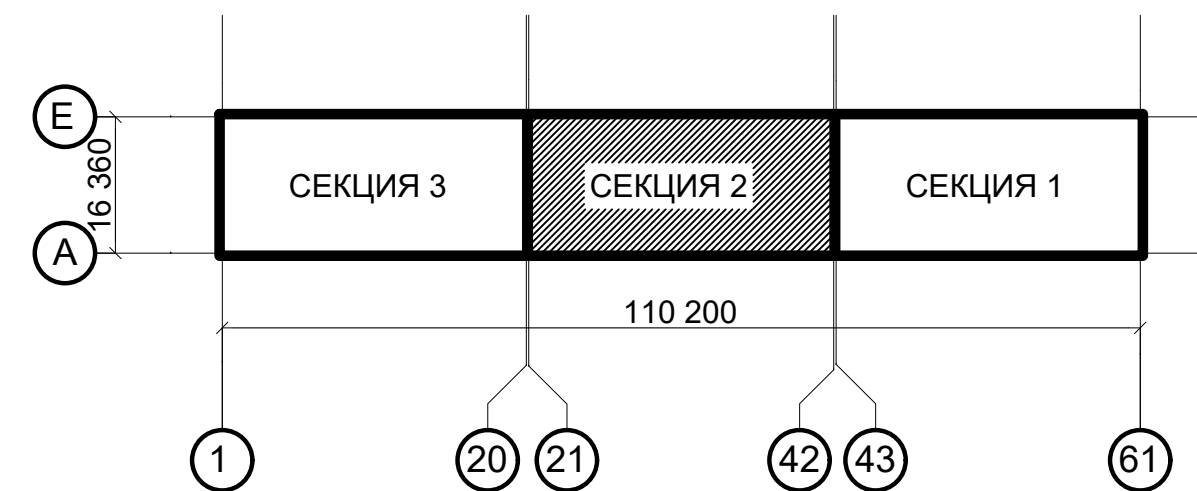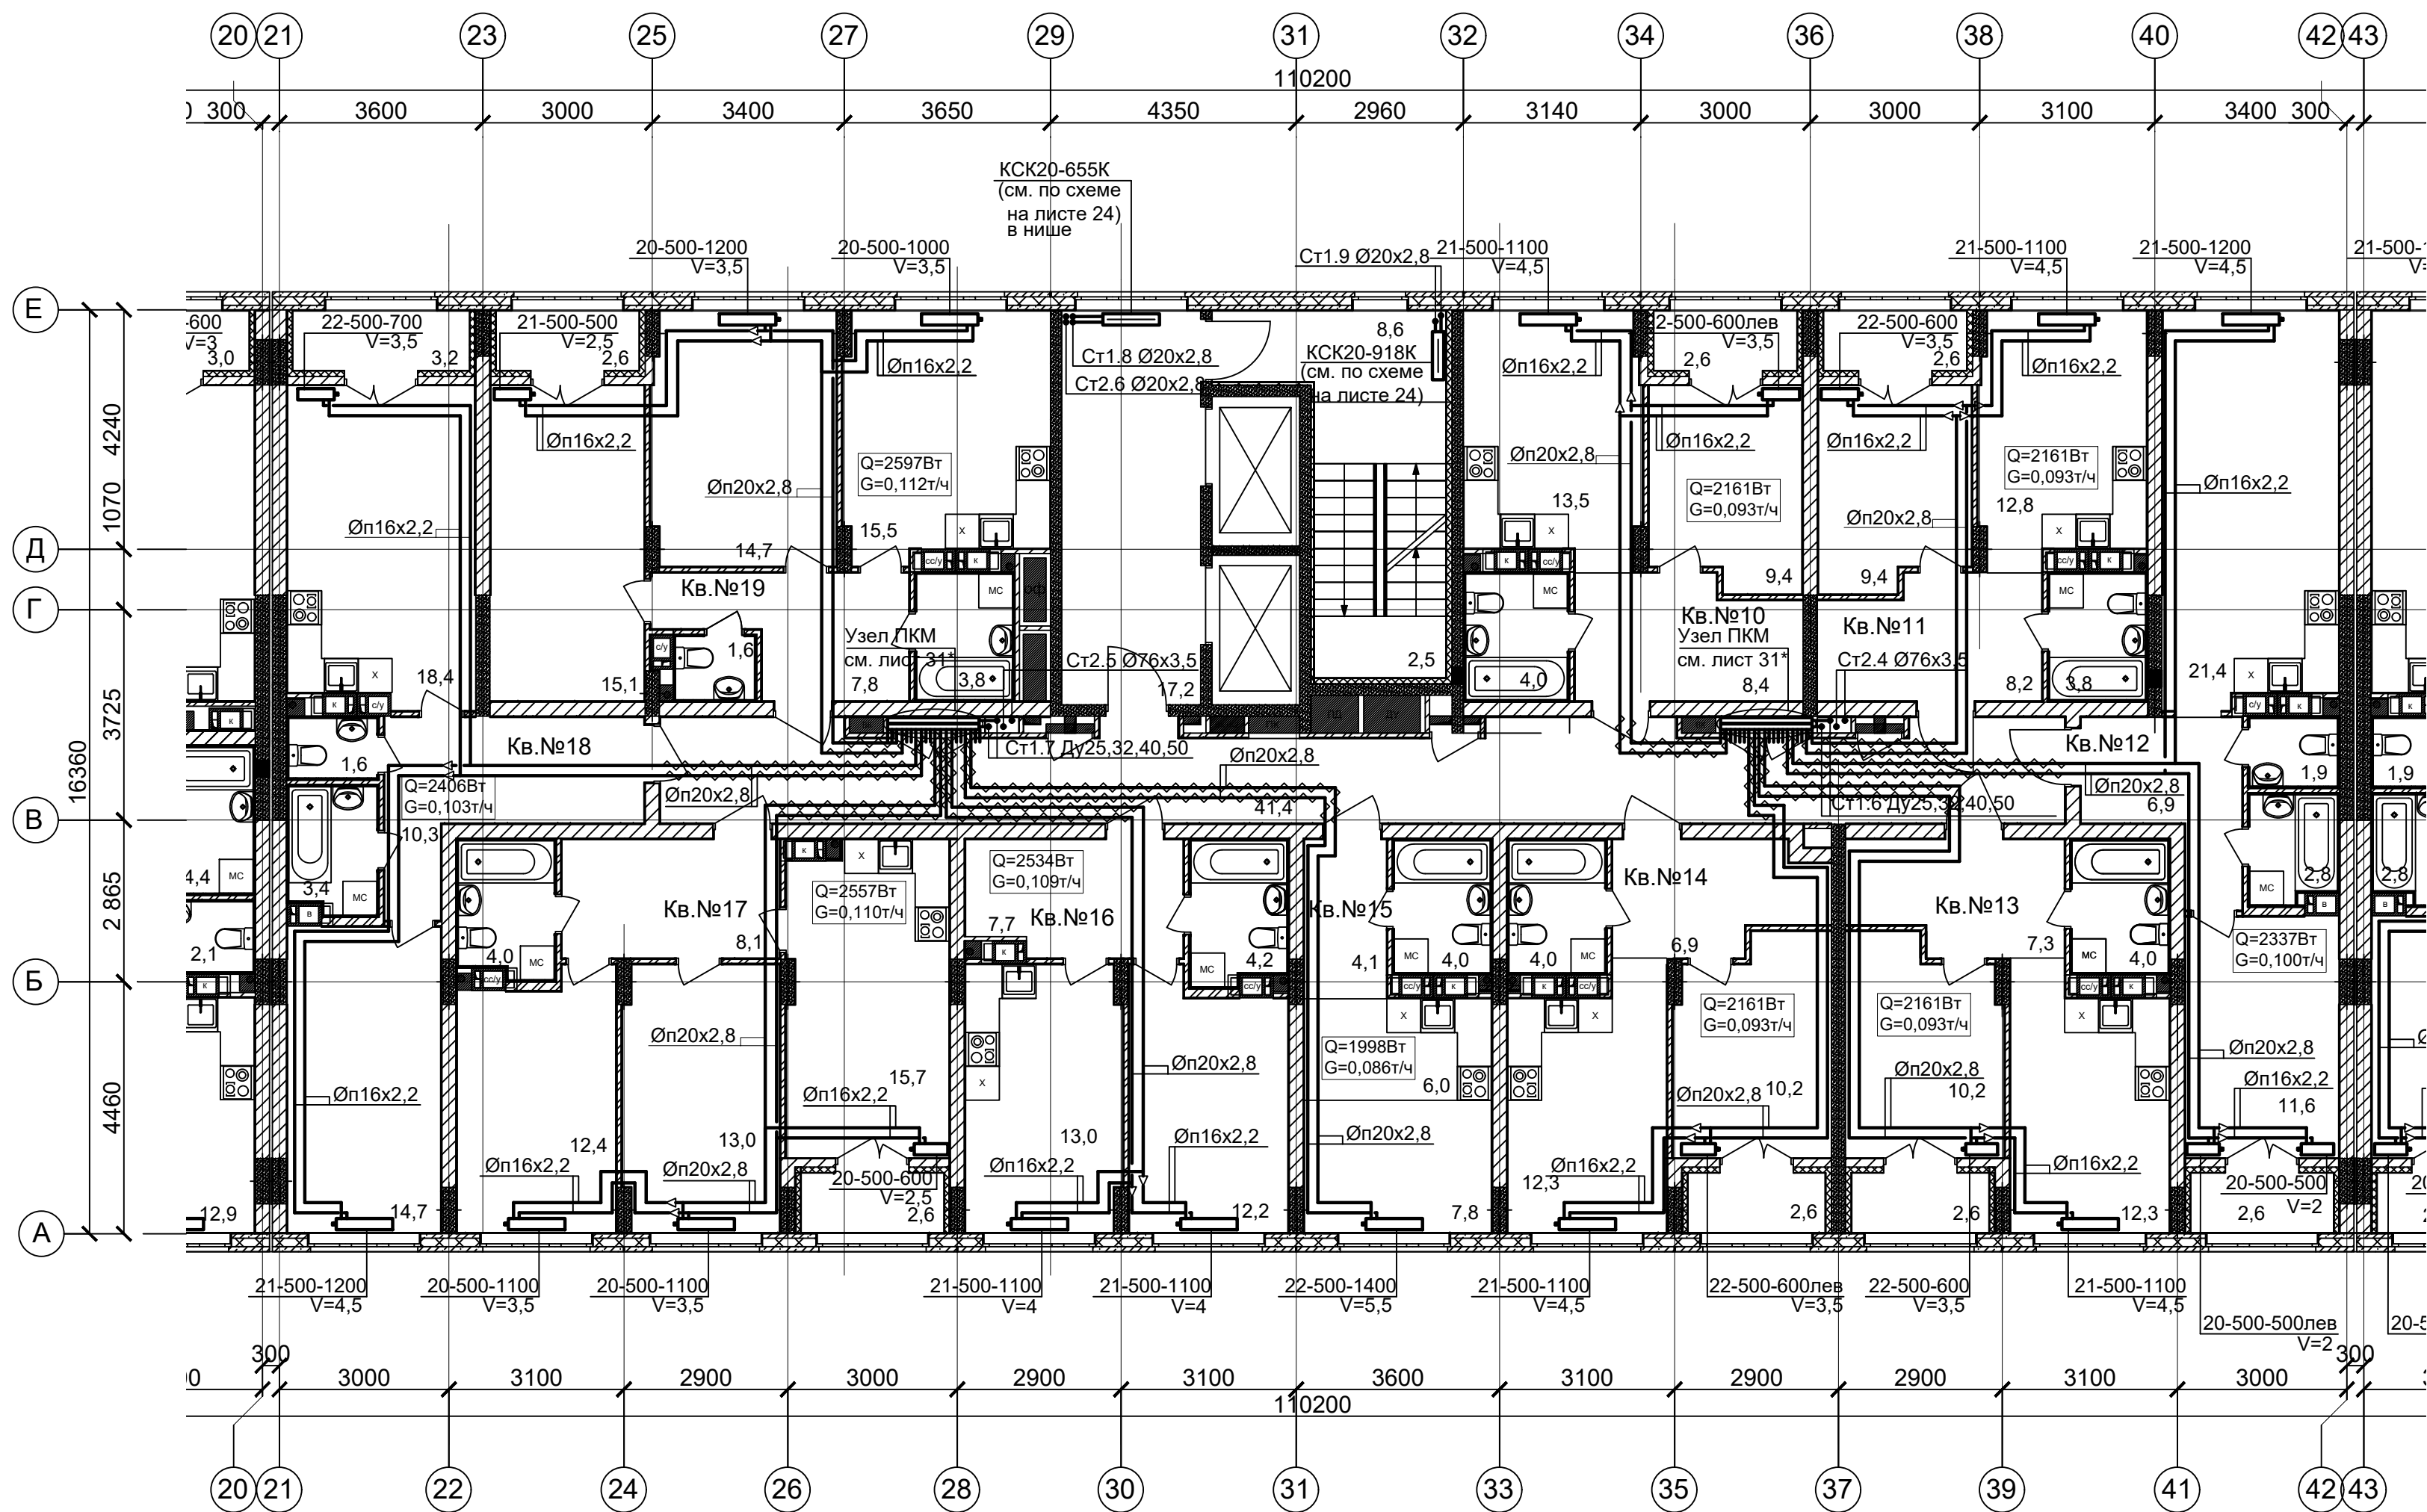

ПРИМЕЧАНИЯ

1. Теплоноситель в системе отопления - вода с параметрами 80-60°C.
 2. Трубопроводы в местах пересечения перекрытий, внутренних стен и перегородок проложить в гильзах из негорючих материалов, края гильз выполнить на одном уровне с поверхностями ограждений.
 3. V - значение преднастройки термостатического клапана.
 4. Трубы из сшитого полиэтилена для поквартирной разводки прокладываются в конструкции пола в трубе гофрированной в пределах квартиры и в трубной теплоизоляции Энергофлекс толщиной 13мм в межквартирных коридорах.
 5. Обводы колонн трубопроводами согласно планов выполнить без дополнительных фитингов-отводов настолько, насколько технически позволяет гибкость трубы.
- * на узлах ПКМ условно показаны выходы трубопроводов ВК.
Выполнено чередование трубопроводов ОВ и ВК с целью исключения пересечек в полу.

						АП 47/05-23-ОВ1			
						Многоквартирный жилой дом со встроенными помещениями общественного назначения №47 (по генплану), расположенный в ЖК "Анжуиновский парк" в Кстовском районе Нижегородской области			
Изм.	Кол.уч.	Лист	Надок.	Подпись	Дата	Отопление, теплоснабжение	Стадия	Лист	Листов
Разработал		Новожилова		<i>[Signature]</i>	02.24		Р	12.1	
Проверил					02.24				
						План 3-10 этажей (Секция 2)			
Н. контроль		Ильичева			02.24	ПРОСПЕКТ архитектор проект мастер			
ГИП		Соколова			02.24				



Копировал

Формат А2

Изм. N	Под. и дата	Взам. инв. N

2 секция 3-11 этаж Ведомость МОП помещений			2 секция 3-11 этаж Экспликация 1-к кв. №13			2 секция 3-11 этаж Экспликация 2-к кв. №17		
№ по плану	Наименование	Площадь	№ по плану	Наименование	Площадь	№ по плану	Наименование	Площадь
1	Лестничная площадка	11,1	1	Жилая комната	10,2	1	Жилая комната	12,4
2	Лифтовой холл	17,2	2	Кухня	12,3	2	Жилая комната	13,0
3	Коридор	41,4	3	Коридор	7,3	3	Кухня	15,7
		69,7 м²	4	Сс/у	4,0	4	Коридор	8,1
2 секция 3-11 этаж Экспликация 1-к кв. №10			5	Лоджия	2,6 / 1,3	5	Сс/у	4,0
1	Жилая комната	9,4			36,4 м² / 35,1	6	Лоджия	2,6 / 1,3
2	Коридор	13,5	2 секция 3-11 этаж Экспликация 1-к кв. №14					55,8 м² / 54,5
3	Коридор	8,4	1	Жилая комната	10,2	2 секция 3-11 этаж Экспликация 1-к кв. №18		
4	Сс/у	4,0	2	Кухня	12,3	1	Жилая комната	14,7
5	Лоджия	2,6 / 1,3	3	Коридор	6,9	2	Кухня	18,4
		37,9 м² / 36,6	4	Сс/у	4,0	3	Коридор	10,3
2 секция 3-11 этаж Экспликация 1-к кв. №11			5	Лоджия	2,6 / 1,3	4	С/у	1,6
1	Жилая комната	9,4			36,0 м² / 34,7	5	Ванная	3,4
2	Кухня	12,8	2 секция 3-11 этаж Экспликация СТ кв. №15			6	Лоджия	3,2 / 1,6
3	Коридор	8,2	1	Жилая комната	7,8			51,6 м² / 50,0
4	Сс/у	3,8	2	Кухня-ниша	6,0	2 секция 3-11 этаж Экспликация 2-к кв. №19		
5	Лоджия	2,6 / 1,3	3	Коридор	4,1	1	Жилая комната	15,1
		36,8 м² / 35,5	4	Сс/у	4,0	2	Жилая комната	14,7
2 секция 3-11 этаж Экспликация 1-к кв. №12					21,9 м²	3	Кухня	15,5
1	Жилая комната	11,6	2 секция 3-11 этаж Экспликация 1-к кв. №16			4	Коридор	7,8
2	Кухня	21,4	1	Жилая комната	12,2	5	С/у	1,6
3	Коридор	6,9	2	Кухня	13,0	6	С/у	3,8
4	С/у	1,9	3	Коридор	7,7	7	Лоджия	2,6 / 1,3
5	Ванная	2,8	4	Сс/у	4,2			61,1 м² / 59,8
6	Лоджия	2,6 / 1,3			37,1 м²		Общая площадь квартир (без учета лоджий)	400,0м2
		47,2 м² / 45,9					Общая площадь квартир с учетом лоджий	421,8м2
							Общая площадь квартир с учетом лоджий с коэф. 0,5	411,1м2

План 3-10 этажей (Секция 1)

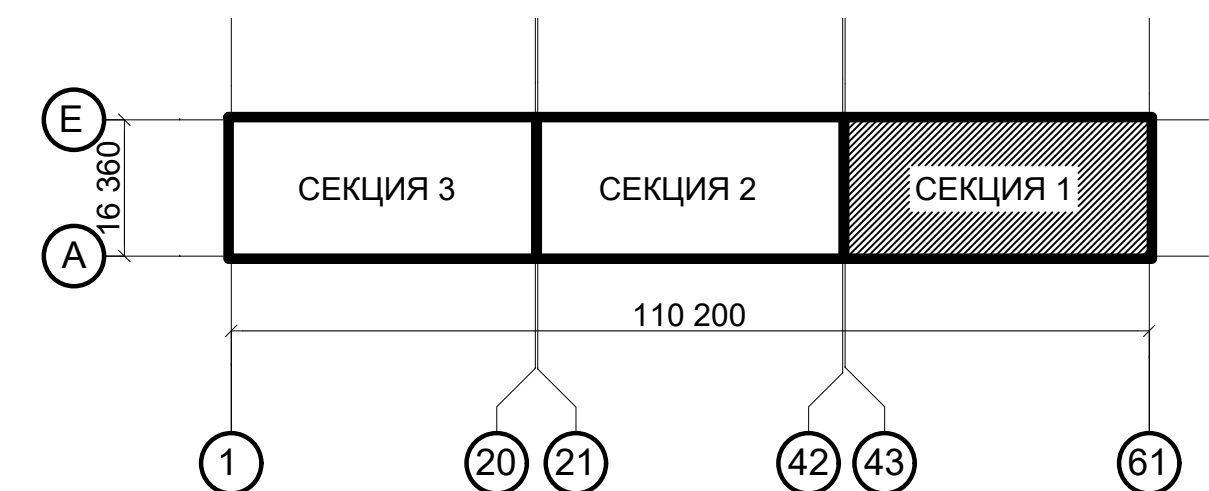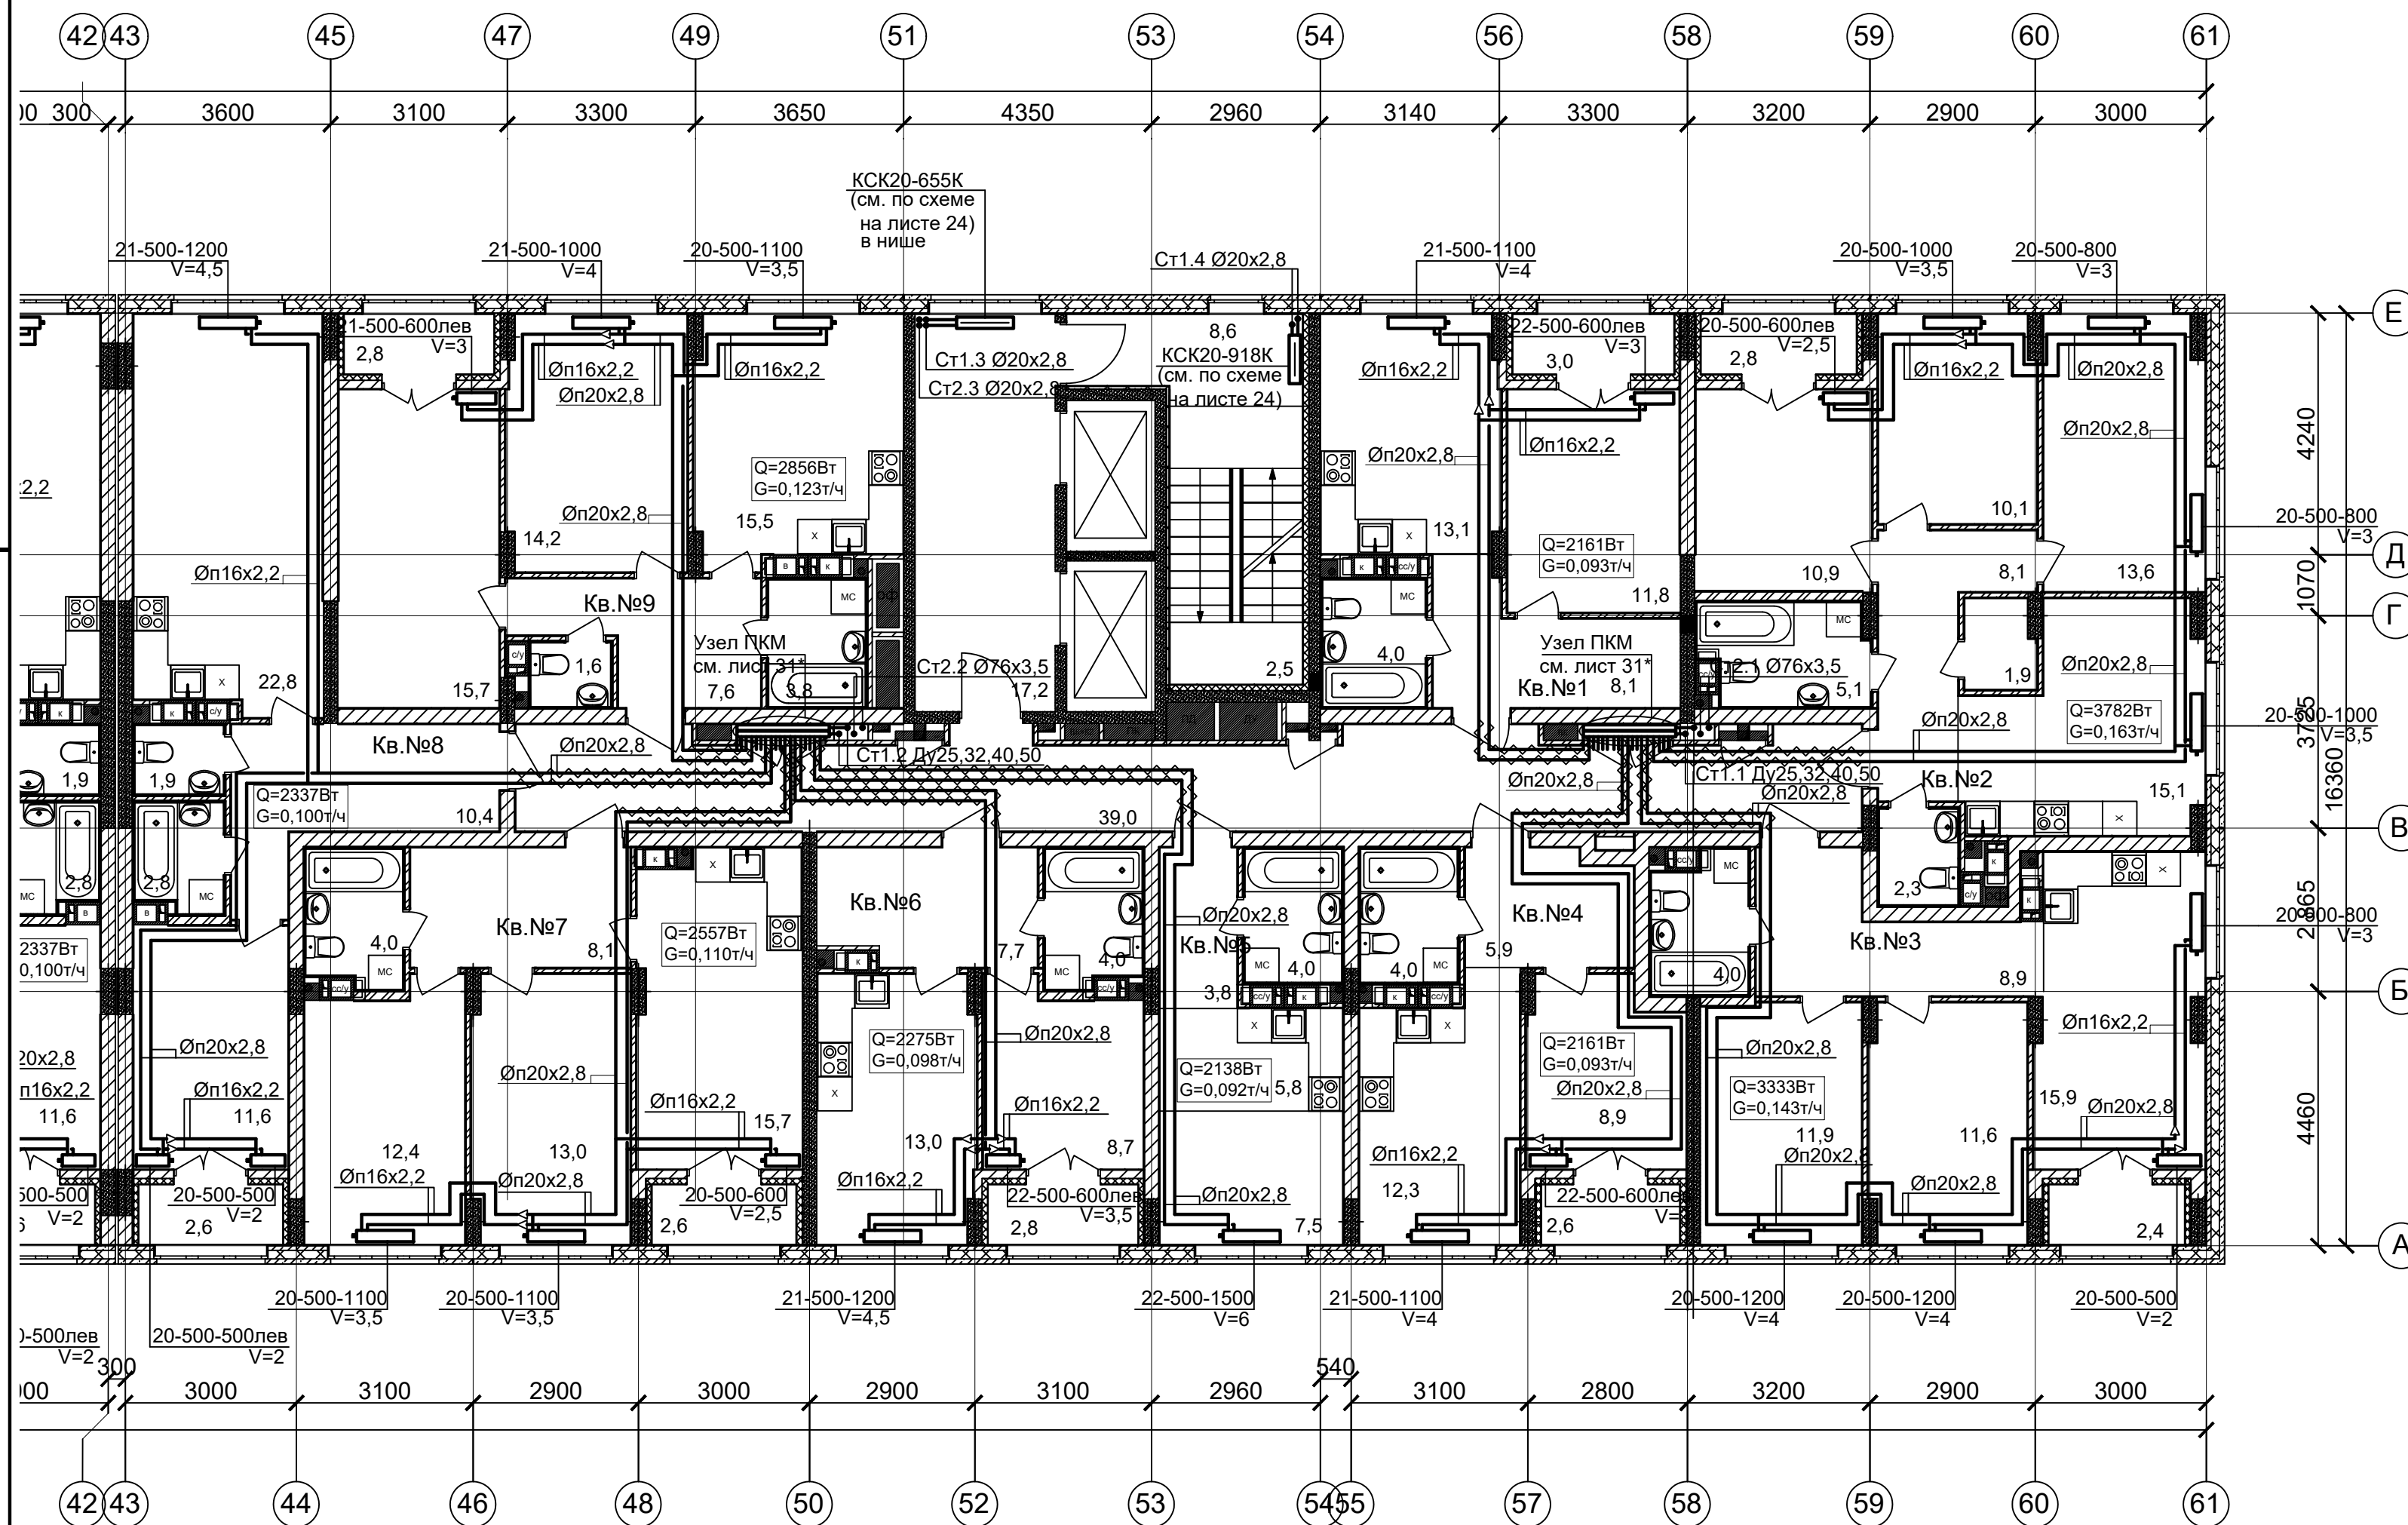

ПРИМЕЧАНИЯ

1. Теплоноситель в системе отопления - вода с параметрами 80-60°C.
 2. Трубопроводы в местах пересечения перекрытий, внутренних стен и перегородок проложить в гильзах из негорючих материалов, края гильз выполнять на одном уровне с поверхностями ограждений.
 3. V - значение преднастройки термостатического клапана.
 4. Трубы из сшитого полиэтилена для поквартирной разводки прокладываются в конструкции пола в трубе гофрированной в пределах квартиры и в трубной теплоизоляции Энергофлекс толщиной 13мм в межквартирных коридорах.
 5. Обводы колонн трубопроводами согласно планов выполнить без дополнительных фитингов-отводов настолько, насколько технически позволяет гибкость трубы.
- * на узлах ПКМ условно показаны выходы трубопроводов ВК.
- Выполнено чередование трубопроводов ОВ и ВК с целью исключения пересечек в полу.

						АП 47/05-23-ОВ1				
						Многоквартирный жилой дом со встроенными помещениями общественного назначения №47 (по генплану), расположенный в ЖК "Анкудиновский парк" в Кстовском районе Нижегородской области				
Изм.	Кол.уч.	Лист	Недок.	Подпись	Дата			Стадия	Лист	Листов
Разработал		Новожилова			02.24	Отопление, теплоснабжение		Р	13.1	
Проверил					02.24					
Н. контроль		Ильичева			02.24	План 3-10 этажей (Секция 1)				
ГИП		Соколова			02.24					

Копировал

Формат А2

Инв. N подл.	Под. и дата	Взам. инв. N
--------------	-------------	--------------

Взам. инв. N

Под. и дата

1 секция 3-11 этаж Ведомость МОП помещений			1 секция 3-11 этаж Экспликация 1-к кв. №4			1 секция 3-11 этаж Экспликация 1-к кв. №8			
№ по плану	Наименование	Площадь	№ по плану	Наименование	Площадь	№ по плану	Наименование	Площадь	
1	Лестничная площадка	11,1	1	Жилая комната	8,9	1	Жилая комната	11,6	
2	Лифтовой холл	17,2	2	Кухня	12,3	2	Кухня	22,8	
3	Коридор	39,0	3	Коридор	5,9	3	Коридор	10,4	
		67,3 м²	4	Сс/у	4,0	4	С/у	1,9	
1 секция 3-9 этаж Экспликация 1-к кв. №1			5	Лоджия	2,6 / 1,3	5	Ванная	2,8	
1	Жилая комната	11,8			33,7 м² / 32,4	6	Лоджия	2,6 / 1,3	
2	Кухня	13,1	1 секция 3-11 этаж Экспликация СТ кв. №5					52,1 м² / 50,8	
3	Коридор	8,1	1	Жилая комната	7,5	1 секция 3-11 этаж Экспликация 2-к кв. №9			
4	Сс/у	4,0	2	Кухня-ниша	5,8	1	Жилая комната	15,7	
5	Лоджия	3,0 / 1,5	3	Коридор	3,8	2	Жилая комната	14,2	
		40,0 м² / 38,5	4	Сс/у	4,0	3	Кухня	15,5	
1 секция 3-11 этаж Экспликация 3-к кв. №2					21,1 м²	4	Коридор	7,6	
1	Жилая комната	13,6	1 секция 3-11 этаж Экспликация 1-к кв. №6			5	С/у	1,6	
2	Жилая комната	10,1	1	Жилая комната	8,7	6	Ванная	3,8	
3	Жилая комната	10,9	2	Кухня	13,0	7	Лоджия	2,8 / 1,4	
4	Кухня	15,1	3	Коридор	7,7			61,2 м² / 59,8	
5	Коридор	8,1	4	Сс/у	4,0		Общая площадь квартир (без учета лоджий)		402,6 м2
6	Кладовая	1,9	5	Лоджия	2,8 / 1,4		Общая площадь квартир с учетом лоджий		424,7 м2
7	Сс/у	5,1			36,2 м² / 34,8		Общая площадь квартир с учетом лоджий с коэф. 0,5		413,9 м2
8	С/у	2,3	1 секция 3-11 этаж Экспликация 2-к кв. №7						
9	Лоджия	2,8 / 1,4	1	Жилая комната	12,4				
		69,9 м² / 68,5	2	Жилая комната	13,0				
1 секция 3-11 этаж Экспликация 2-к кв. №3			3	Кухня	15,7				
1	Жилая комната	11,9	4	Коридор	8,1				
2	Жилая комната	11,6	5	Сс/у	4,0				
3	Кухня	15,9	6	Лоджия	2,6 / 1,3				
4	Коридор	8,9			55,8 м² / 54,5				
5	Сс/у	4,0							
6	Лоджия	2,4 / 1,2							
		54,7 м² / 53,5							



Взам. инв. N

Под. и дата

Инв. N подл.

Изм	К.уч.	Лист	Недок	Подп.	Дата	АП 47/05-23-ОВ1	Лист
							13.2

План 11 этажа (Секция 3)

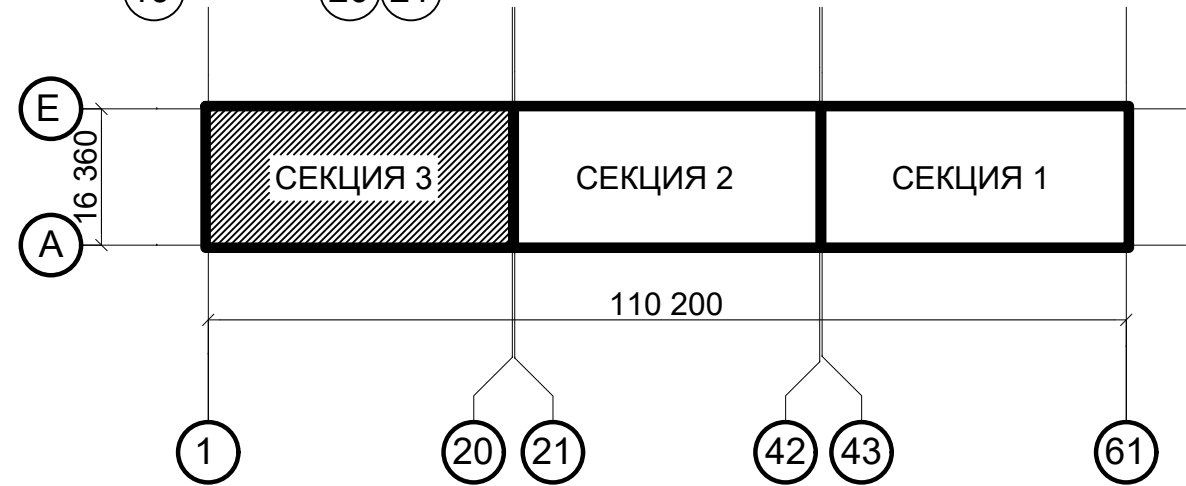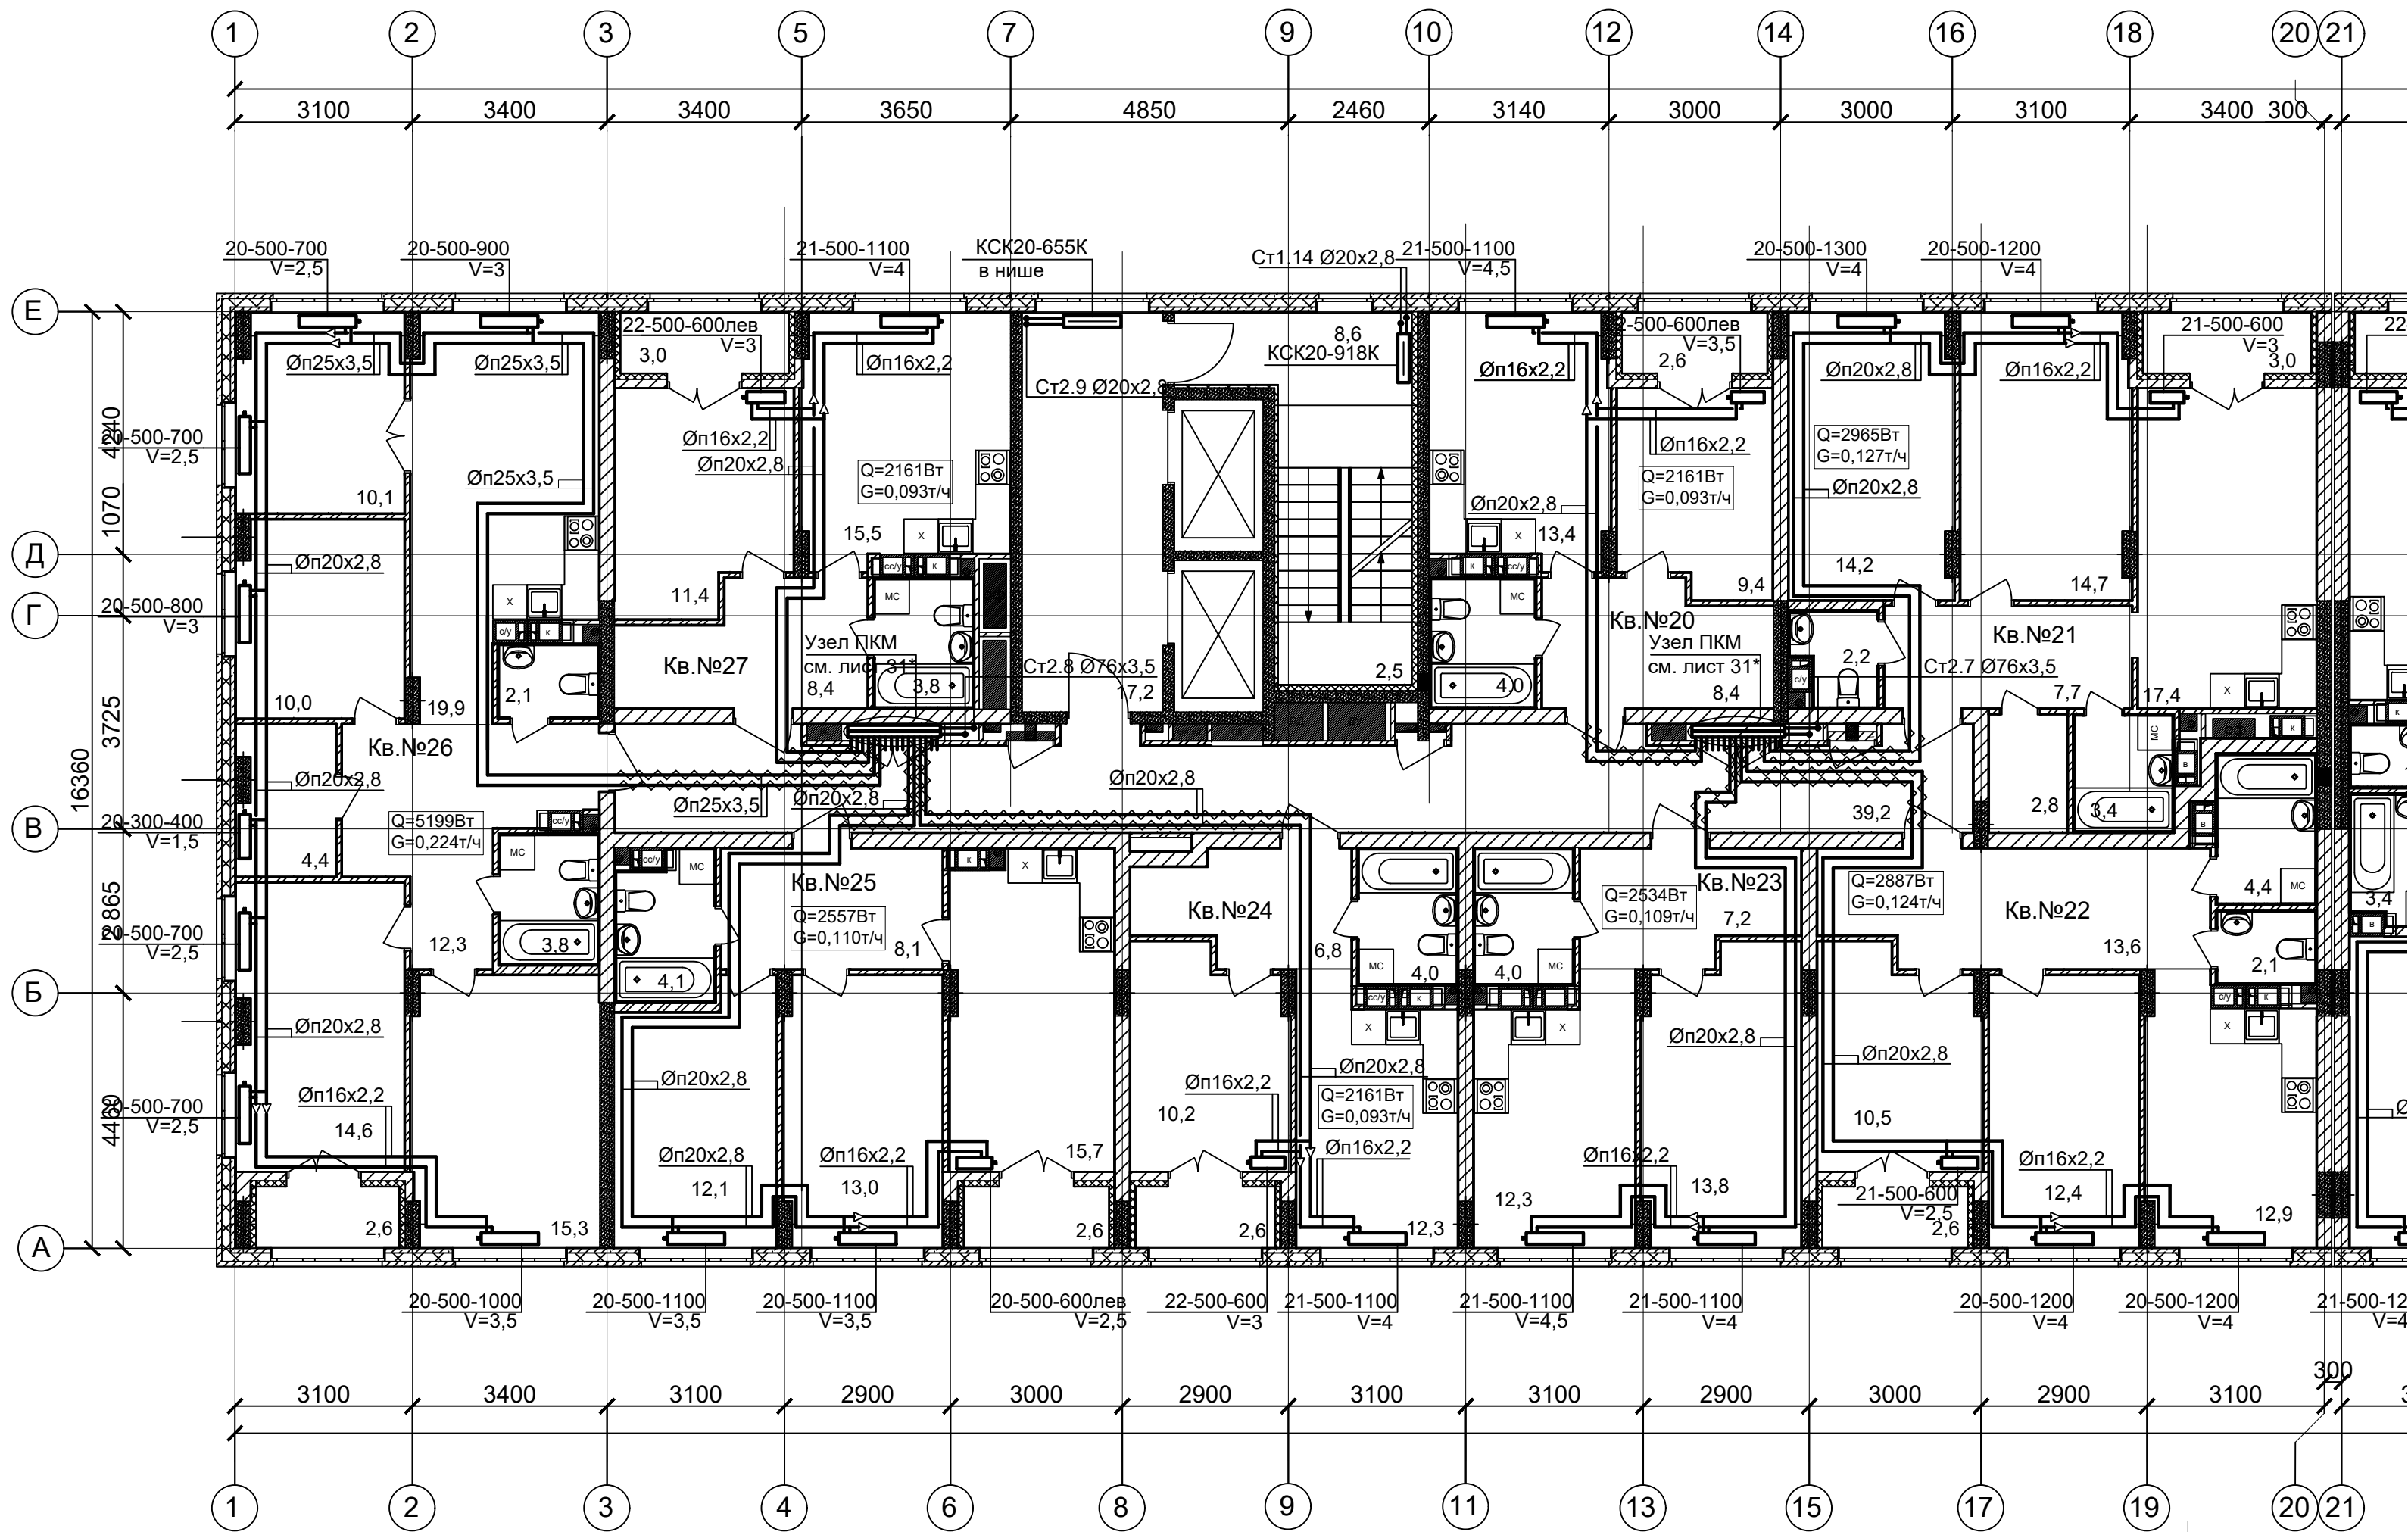

ПРИМЕЧАНИЯ

1. Теплоноситель в системе отопления - вода с параметрами 80-60°C.
 2. Трубопроводы в местах пересечения перекрытий, внутренних стен и перегородок проложить в гильзах из негорючих материалов, края гильз выполнить на одном уровне с поверхностями ограждений.
 3. V - значение преднастройки термостатического клапана.
 4. Трубы из сшитого полиэтилена для поквартирной разводки прокладываются в конструкции пола в трубе гофрированной в пределах квартиры и в трубной теплоизоляции Энергофлекс толщиной 13мм в межквартирных коридорах.
 5. Обводы колонн трубопроводами согласно планов выполнить без дополнительных фитингов-отводов настолько, насколько технически позволяет гибкость трубы.
- * на узлах ПКМ условно показаны выходы трубопроводов ВК.
Выполнено чередование трубопроводов ОВ и ВК с целью исключения пересечек в полу.



						АП 47/05-23-ОВ1			
						Многоквартирный жилой дом со встроенными помещениями общественного назначения №47 (по генплану), расположенный в ЖК "Анкудиновский парк" в Кстовском районе Нижегородской области			
Изм.	Кол.уч	Лист	Надок.	Подпись	Дата	Отопление, теплоснабжение	Стадия	Лист	Листов
Разработал		Новожилова			02.24		Р	14	
Проверил					02.24				
						План 11 этажа (Секция 3)	ПРОСПЕКТ		архитек проект мастер
Н. контроль		Ильичева			02.24				
ГИП		Соколова			02.24				

Копировал

Формат А2

Изм. N	Под. и дата	Взам. инв. N

План 11 этажа (Секция 2)

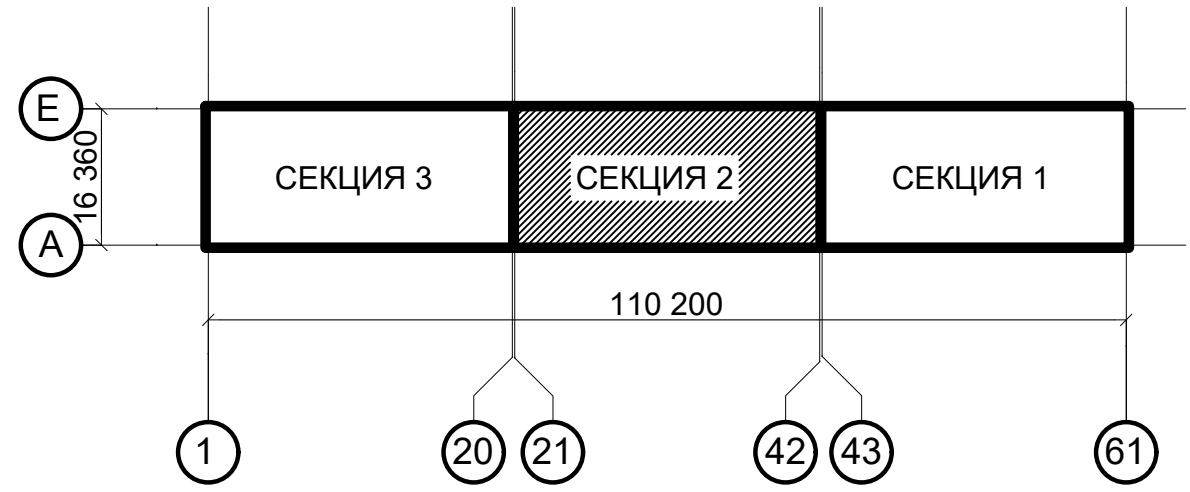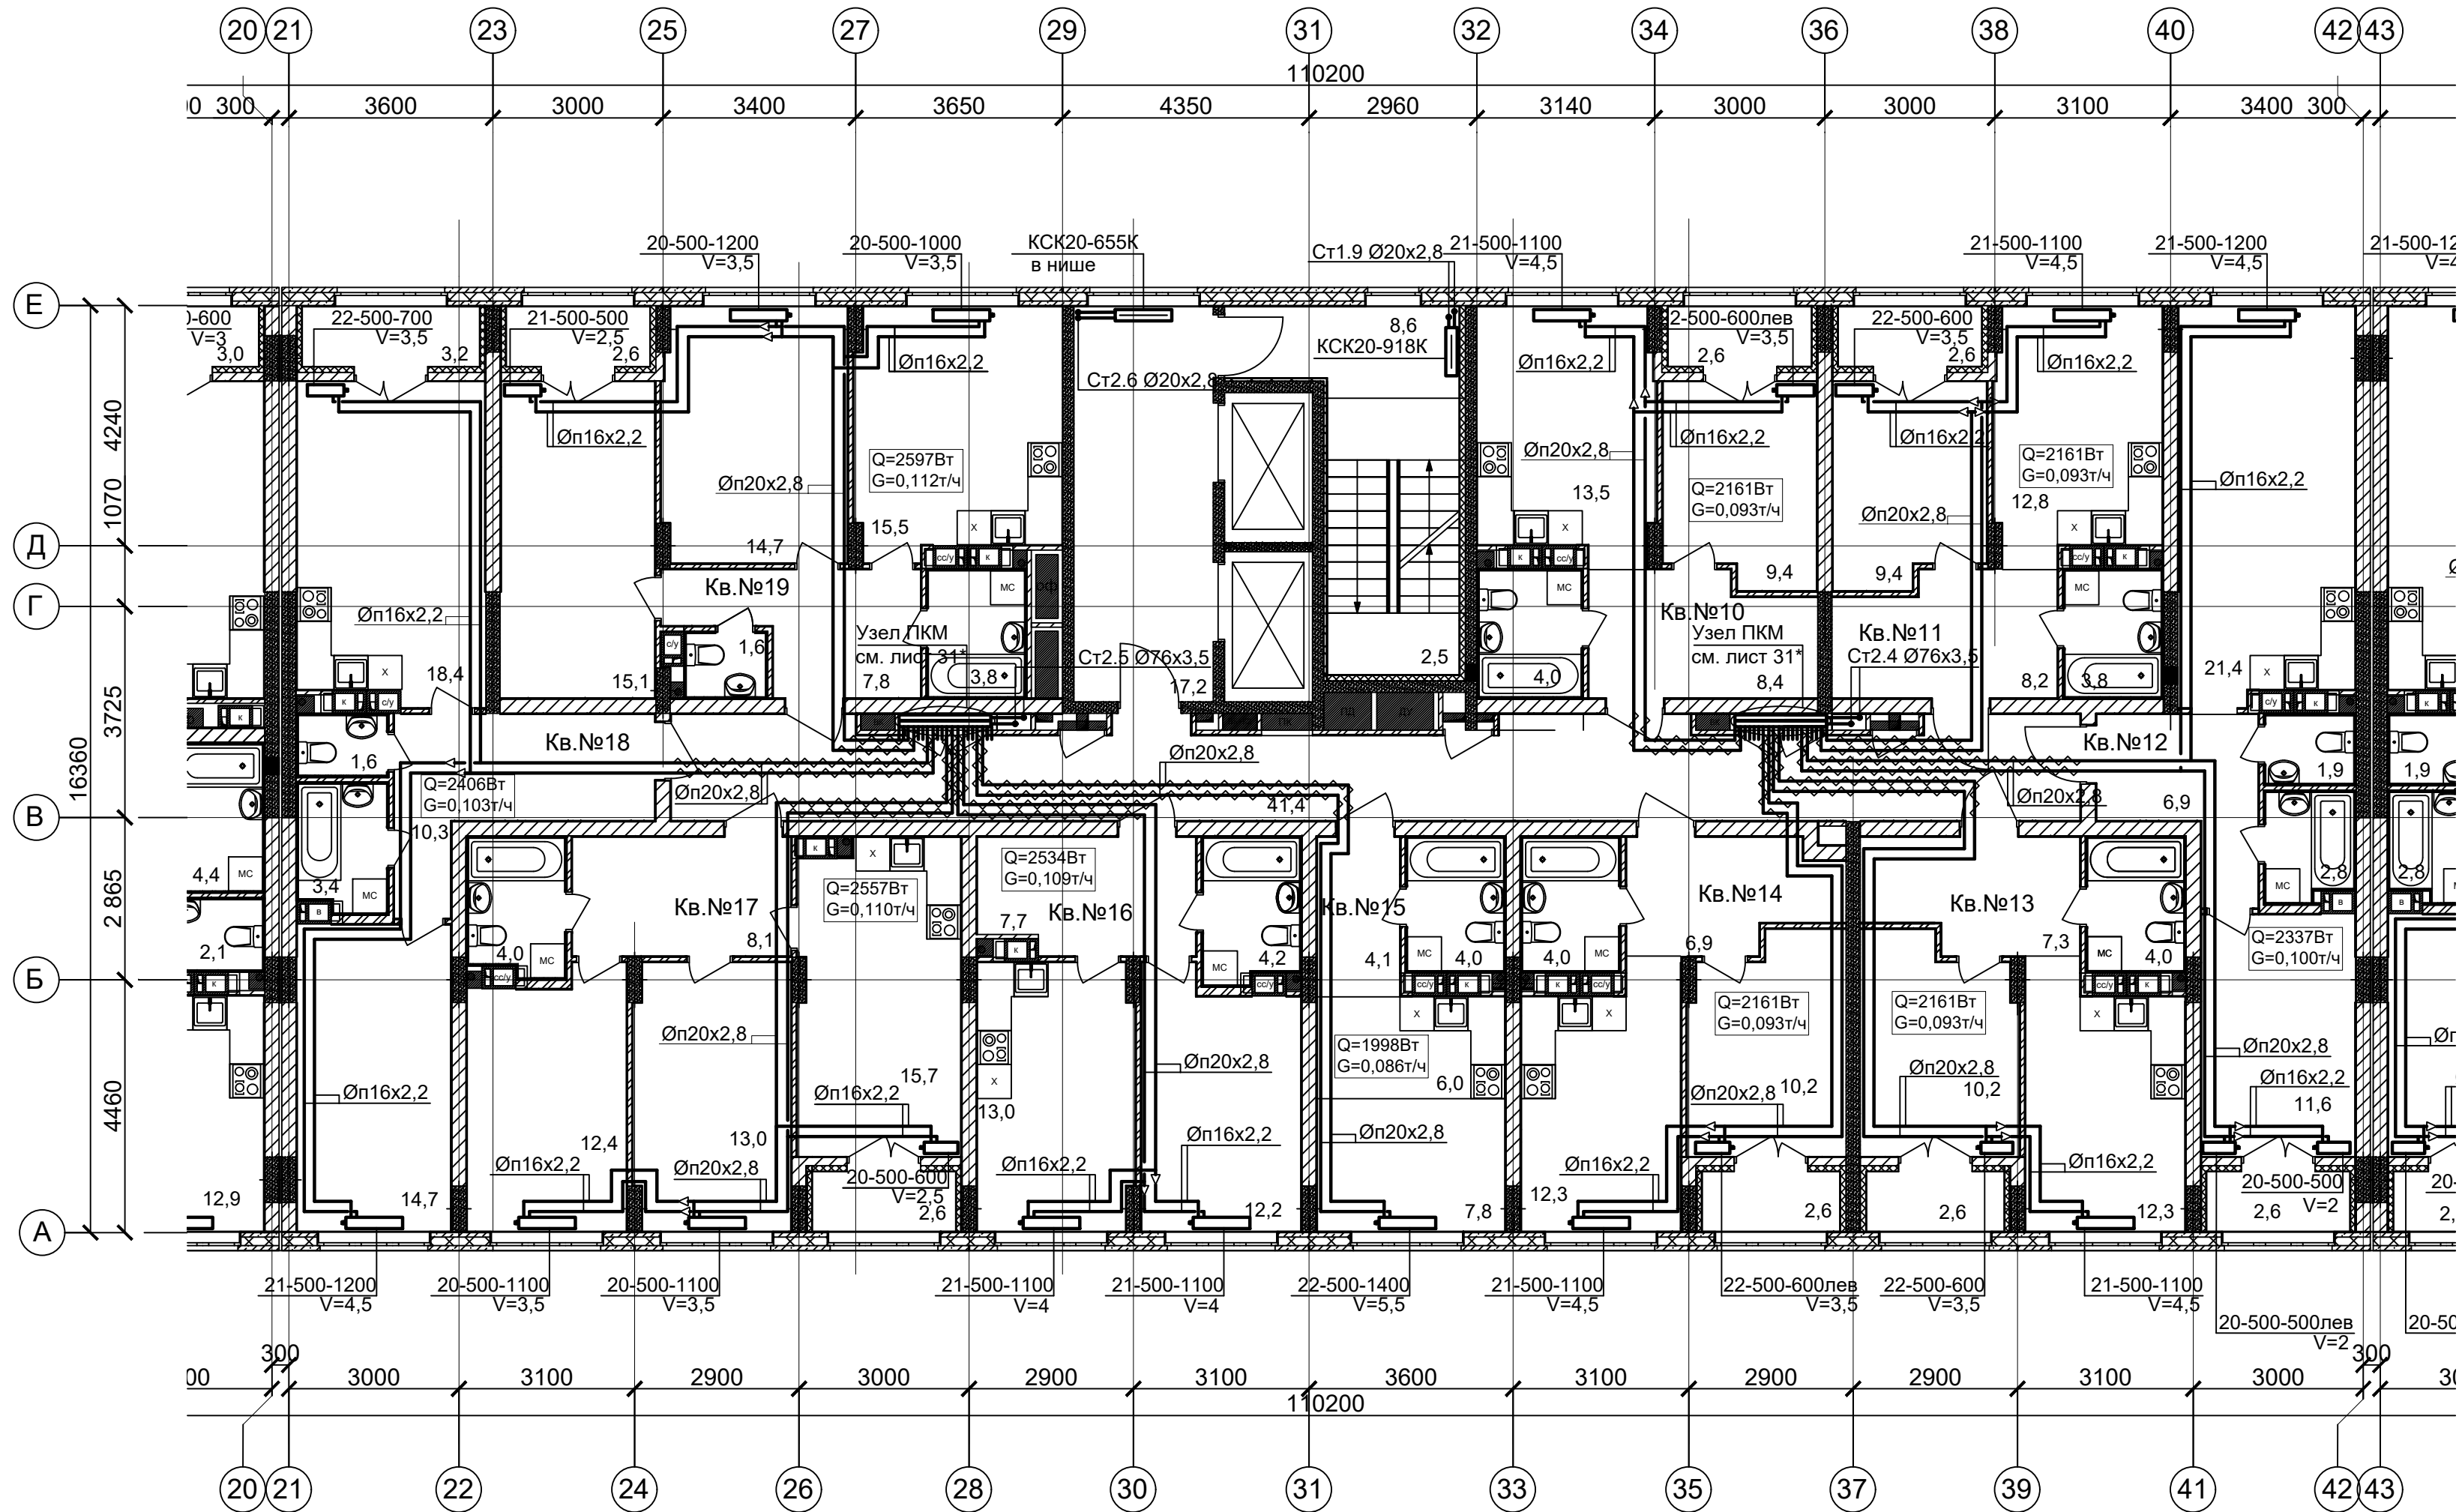

ПРИМЕЧАНИЯ

1. Теплоноситель в системе отопления - вода с параметрами 80-60°C.
2. Трубопроводы в местах пересечения перекрытий, внутренних стен и перегородок проложить в гильзах из негорючих материалов, края гильз выполнить на одном уровне с поверхностями ограждений.
3. V - значение преднастройки термостатического клапана.
4. Трубы из сшитого полиэтилена для поквартирной разводки прокладываются в конструкции пола в трубе гофрированной в пределах квартиры и в трубной теплоизоляции Энергофлекс толщиной 13мм в межквартирных коридорах.
5. Обводы колонн трубопроводами согласно планов выполнить без дополнительных фитингов-отводов настолько, насколько технически позволяет гибкость трубы.
* на узлах ПКМ условно показаны выходы трубопроводов ВК.
Выполнено чередование трубопроводов ОВ и ВК с целью исключения пересечек в полу.



АП 47/05-23-ОВ1					
Многоквартирный жилой дом со встроенными помещениями общественного назначения №47 (по генплану), расположенный в ЖК "Анкудиновский парк" в Кстовском районе Нижегородской области					
Изм.	Кол.уч.	Лист	Надок.	Подпись	Дата
Разработал	Новожилова	02.24			02.24
Проверил		02.24			
Отопление, теплоснабжение				Стадия	Лист
				Р	15
План 11 этажа (Секция 2)				ПРОСПЕКТ архитектор проекта	
Н. контроль				Ильичева	02.24
ГИП				Соколова	02.24

Копировал

Формат А2

Изм. N	Под. и дата	Взам. инв. N

План 11 этажа (Секция 1)

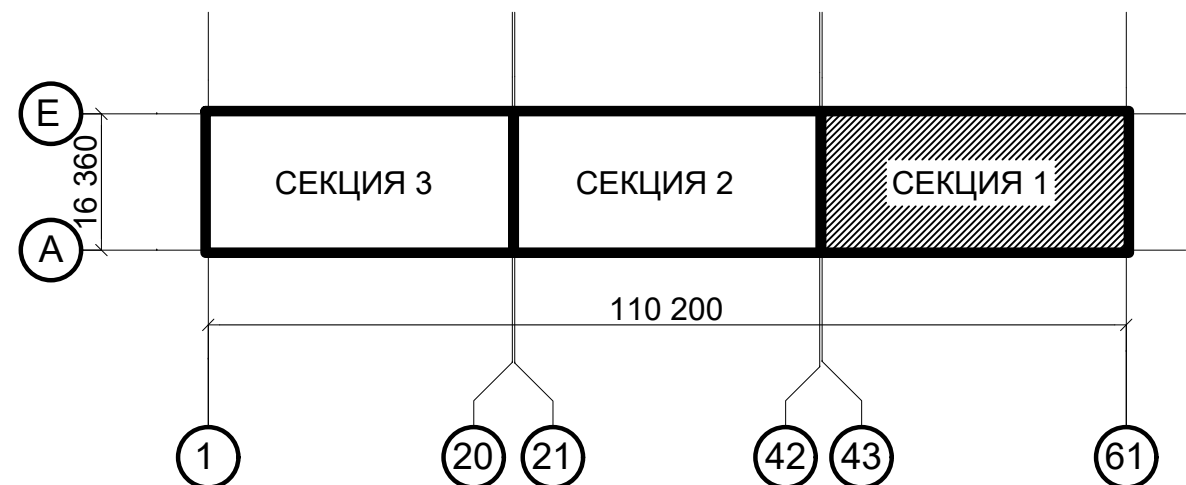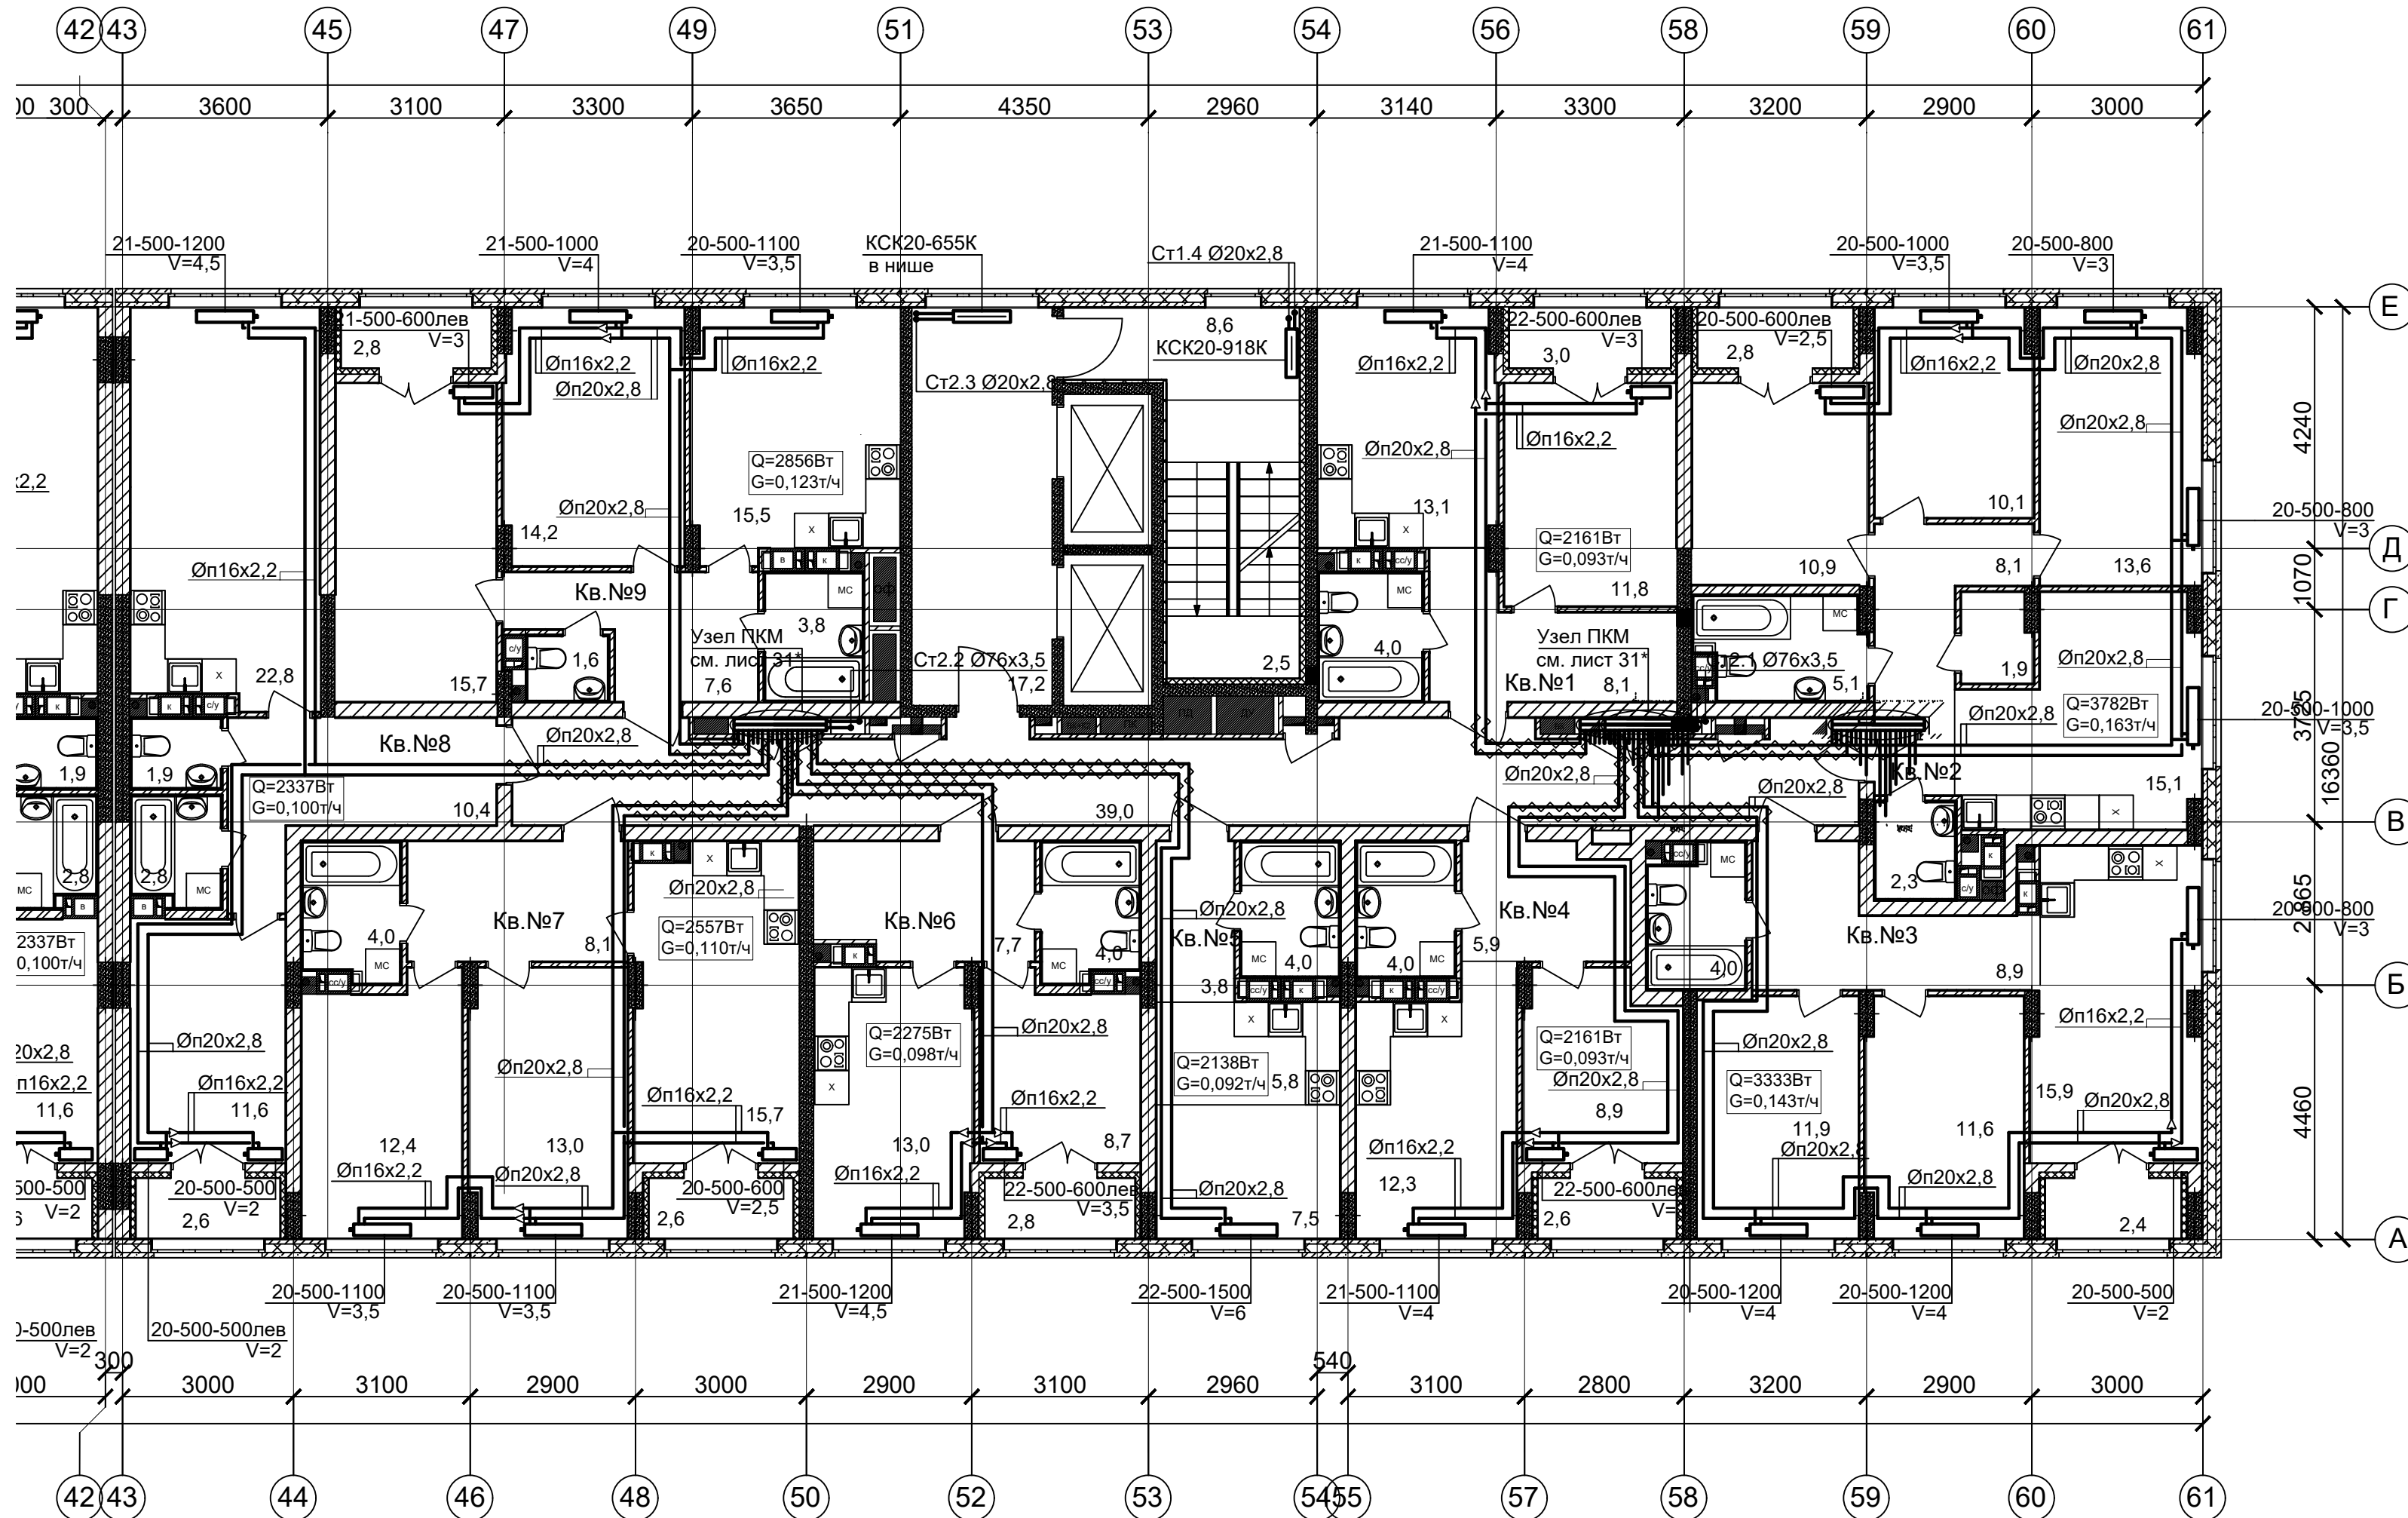

ПРИМЕЧАНИЯ

1. Теплоноситель в системе отопления - вода с параметрами 80-60°С.
 2. Трубопроводы в местах пересечения перекрытий, внутренних стен и перегородок проложить в гильзах из негорючих материалов, края гильз выполнить на одном уровне с поверхностями ограждений
 3. V - значение преднастройки термостатического клапана.
 4. Трубы из сшитого полиэтилена для поквартирной разводки прокладываются в конструкции пола в трубе гофрированной в пределах квартиры и в трубной теплоизоляции Энергофлекс толщиной 13мм в межквартирных коридорах.
 5. Обводы колонн трубопроводами согласно планов выполнить без дополнительных фитингов- отводов настолько, насколько технически позволяет гибкость трубы.
- * на узлах ПКМ условно показаны выходы трубопроводов ВК.
- Выполнено чередование трубопроводов ОВ и ВК с целью исключения пересечек в полу.



						АП 47/05-23-ОВ1			
						Многоквартирный жилой дом со встроенными помещениями общественного назначения №47 (по генплану), расположенный в ЖК "Анжуиновский парк" в Кстовском районе Нижегородской области			
Изм.	Кол.уч.	Лист	№ док.	Подпись	Дата	Отопление, теплоснабжение	Стадия	Лист	Листов
Разработал		Новожилова			02.24		Р	16	
Проверил					02.24				
Н. контроль		Ильичева			02.24	План 11 этажа (Секция 1)	ПРОСПЕКТ		архитек проек масте
ГИП		Соколова			02.24				

Копировал

Формат А2

Инв. N подл.	Под. и дата	Взам. инв. N

План 12-19 этажей (Секция 3)

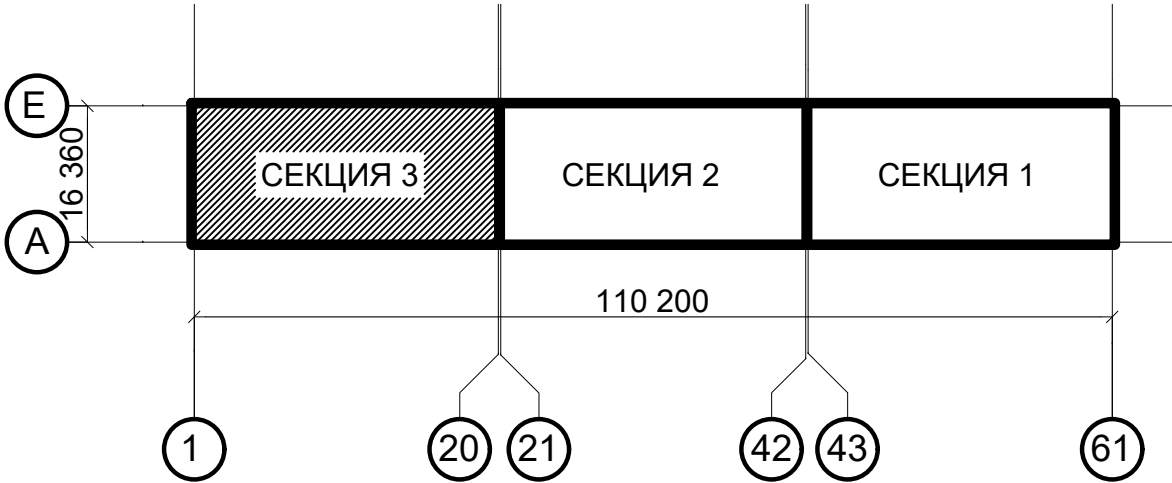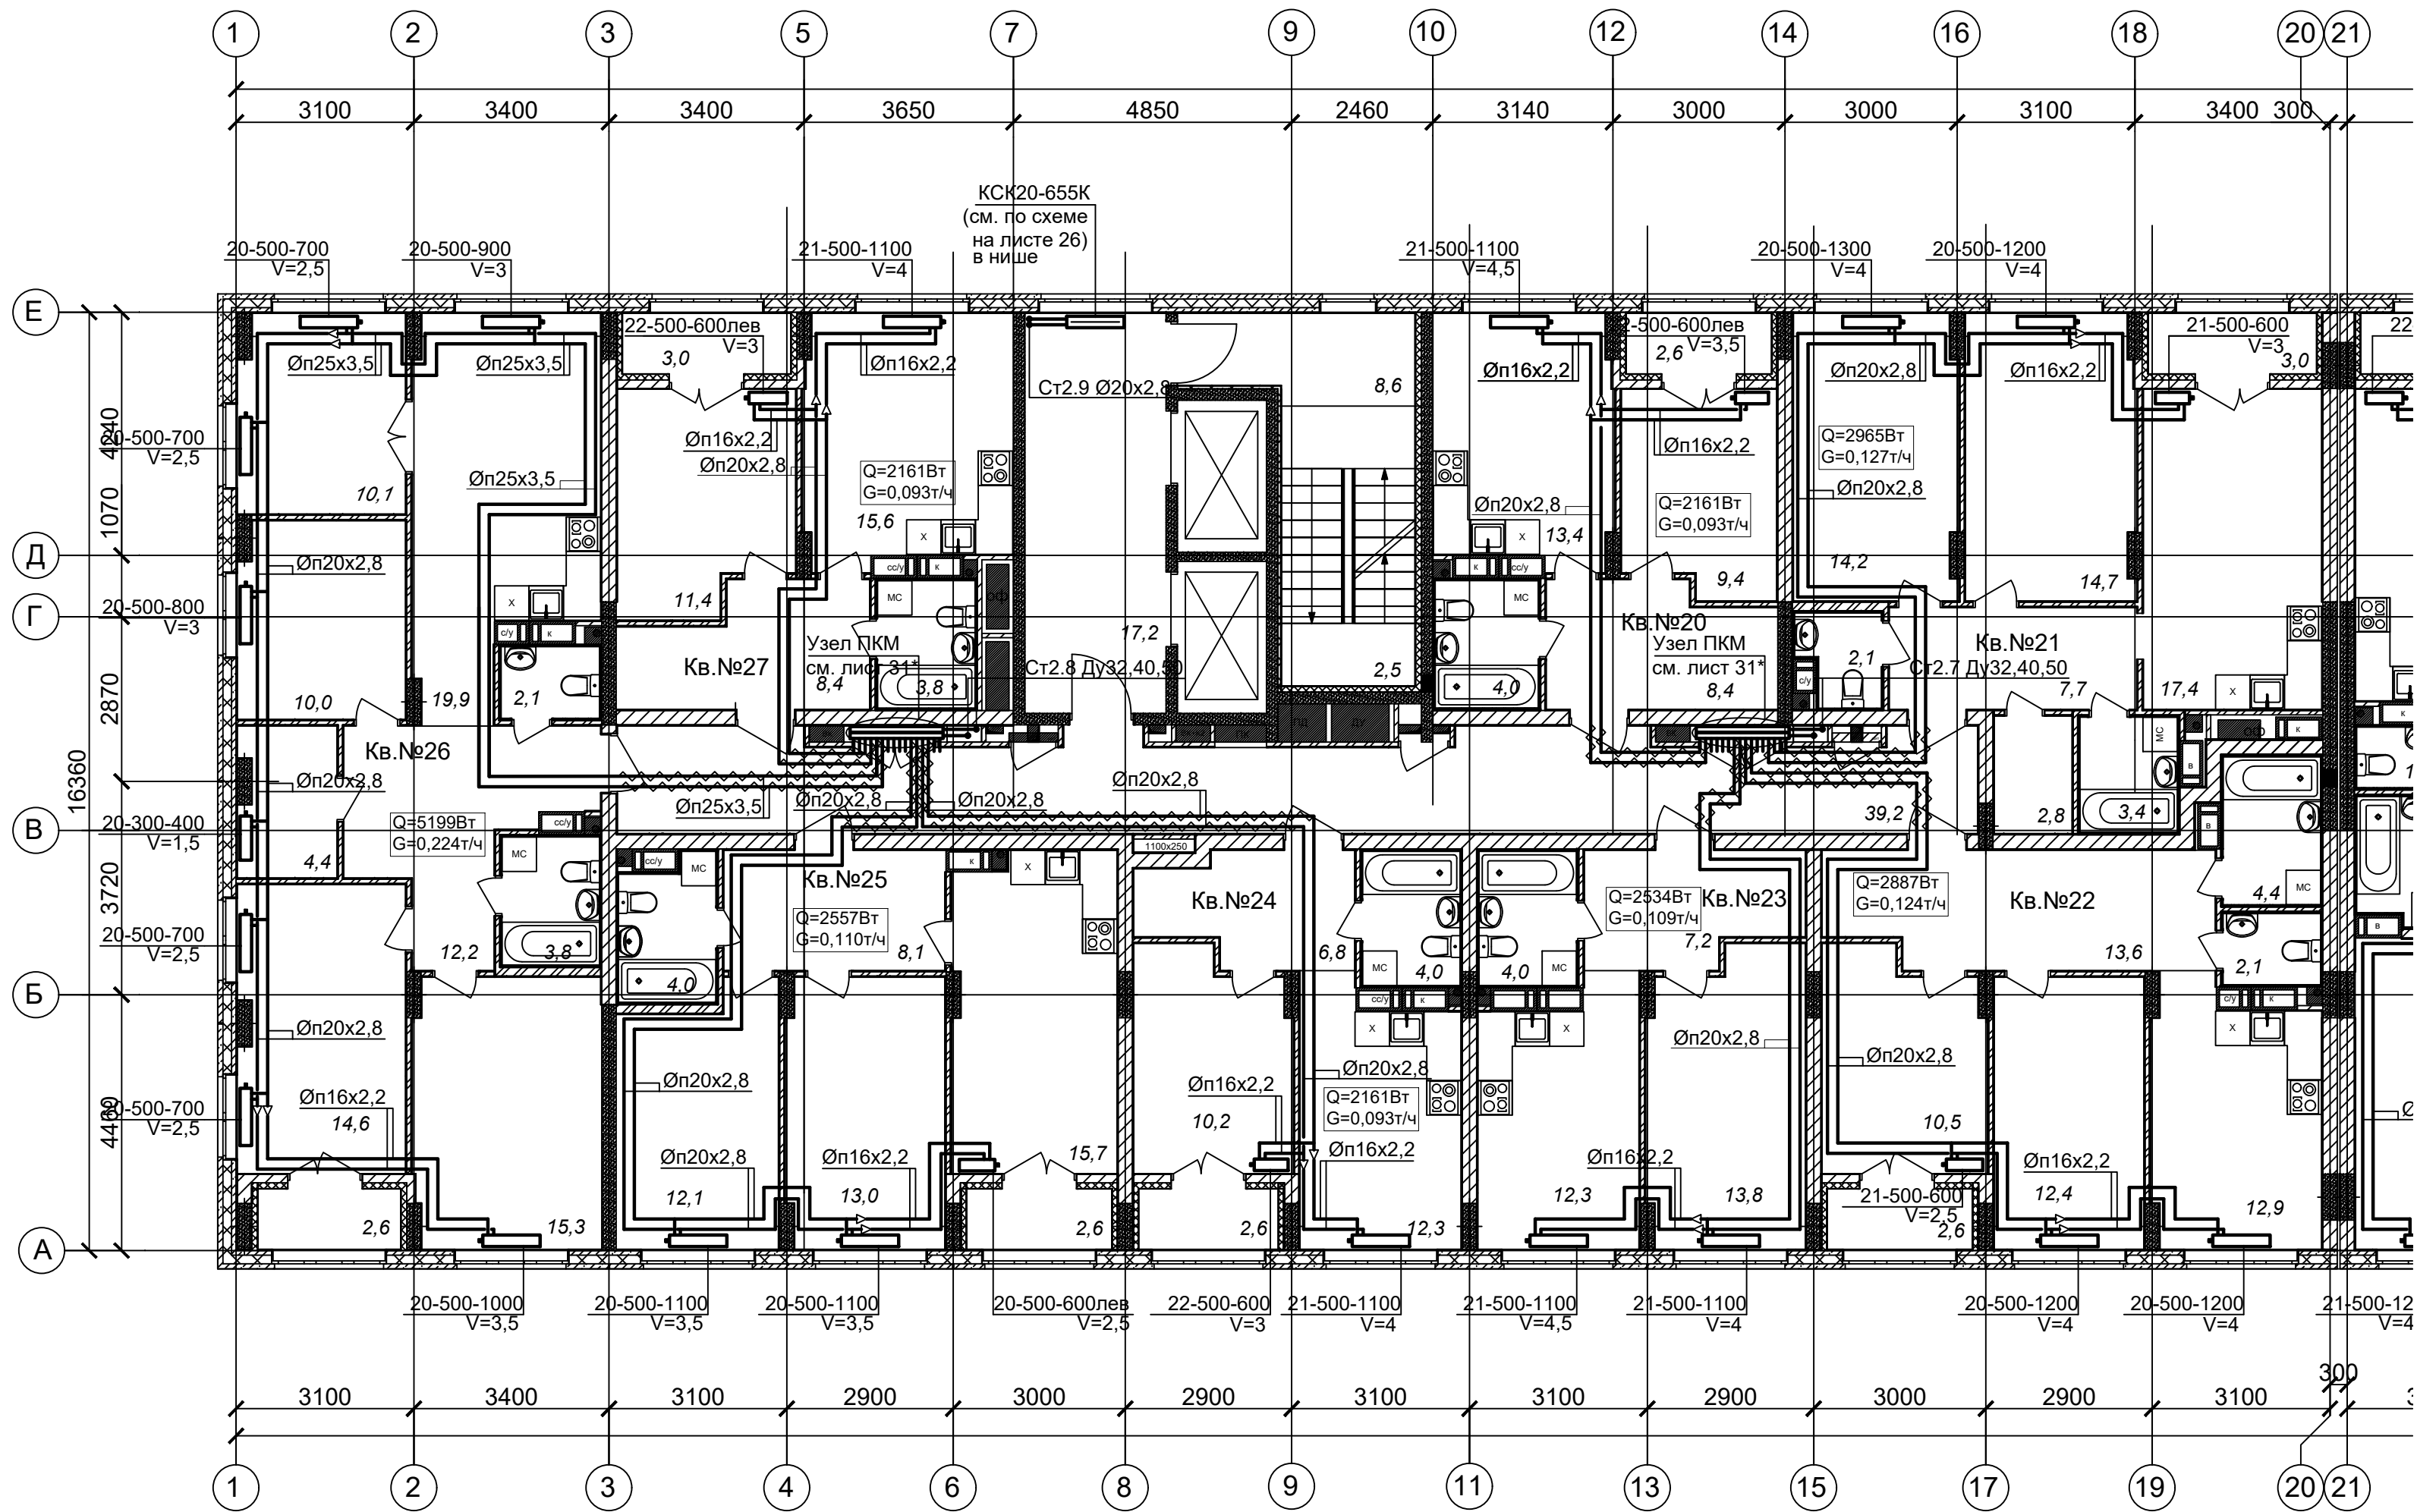

ПРИМЕЧАНИЯ

1. Теплоноситель в системе отопления - вода с параметрами 80-60°C.
2. Трубопроводы в местах пересечения перекрытий, внутренних стен и перегородок проложить в гильзах из негорючих материалов, края гильз выполнить на одном уровне с поверхностями ограждений.
3. V - значение преднастройки термостатического клапана.
4. Трубы из сшитого полиэтилена для поквартирной разводки прокладываются в конструкции пола в трубе гофрированной в пределах квартиры и в трубной теплоизоляции Энергофлекс толщиной 13мм в межквартирных коридорах.
5. Обводы колонн трубопроводами согласно планов выполнить без дополнительных фитингов-отводов настолько, насколько технически позволяет гибкость трубы.
* на узлах ПКМ условно показаны выходы трубопроводов ВК.
Выполнено чередование трубопроводов ОВ и ВК с целью исключения пересечек в полу.

АП 47/05-23-ОВ1					
Многоквартирный жилой дом со встроенными помещениями общественного назначения №47 (по генплану), расположенный в ЖК "Анкудиновский парк" в Кстовском районе Нижегородской области					
Изм.	Кол.уч.	Лист	Надок.	Подпись	Дата
Разработал	Новожилова	02.24			
Проверил		02.24			
Отопление, теплоснабжение				Стадия	Лист
				Р	17.1
План 12-18 этажей (Секция 3)				ПРОСПЕКТ архитектор проекта	
И.Н. контроль				Ильичева	
ГИП				Соколова	
				02.24	
				02.24	

3 секция 12-19 этаж Ведомость МОП помещений копия 1			3 секция 12-19 этаж Экспликация 1-к кв. №23			3 секция 12-19 этаж Экспликация 4-к кв. №26		
№ по плану	Наименование	Площадь	№ по плану	Наименование	Площадь	№ по плану	Наименование	Площадь
1	Лестничная площадка	11,1	1	Жилая комната	13,8	1	Жилая комната	10,1
2	Лифтовой холл	17,2	2	Кухня	12,3	2	Жилая комната	10,0
3	Коридор	39,2	3	Коридор	7,2	3	Жилая комната	14,6
		67,5 м²	4	Сс/у	4,0	4	Жилая комната	15,3
3 секция 12-19 этаж Экспликация 1-к кв. №20					37,3 м²	5	Кухня	19,9
1	Жилая комната	9,4				6	Коридор	12,2
2	Кухня	13,4	3 секция 12-19 этаж Экспликация 1-к кв. №24			7	Кладовая	4,4
3	Коридор	8,4	№ по плану	Наименование	Площадь	8	С/у	2,1
4	Сс/у	4,0				9	Сс/у	3,8
5	Лоджия	2,6 / 1,3	1	Жилая комната	10,2	10	Лоджия	2,6 / 1,3
		37,8 м² / 36,5	2	Кухня	12,3			95,0 м² / 93,7
3 секция 12-19 этаж Экспликация 2-к кв. №21			3	Коридор	6,8	3 секция 12-19 этаж Экспликация 1-к кв. №27		
1	Жилая комната	14,2	4	Сс/у	4,0	№ по плану	Наименование	Площадь
2	Жилая комната	14,7	5	Лоджия	2,6 / 1,3			
3	Кухня	17,4			35,9 м² / 34,6	1	Жилая комната	11,4
4	Коридор	7,7	3 секция 12-19 этаж Экспликация 2-к кв. №25			2	Кухня	15,6
5	Кладовая	2,8	№ по плану	Наименование	Площадь	3	Коридор	8,4
6	С/у	2,1				4	Сс/у	3,8
7	Ванная	3,4	1	Жилая комната	12,1	5	Лоджия	3,0 / 1,5
8	Лоджия	3,0 / 1,5	2	Жилая комната	13,0			42,2 м² / 40,7
		65,3 м² / 63,8	3	Кухня	15,7		Общая площадь квартир (без учета лоджий)	408,0м2
3 секция 12-19 этаж Экспликация 2-к кв. №22			4	Коридор	8,1		Общая площадь квартир с учетом лоджий	427,5м2
1	Жилая комната	10,5	5	Сс/у	4,0		Общая площадь квартир с учетом лоджий с коэф. 0,5	418,0м2
2	Жилая комната	12,4	6	Лоджия	2,6 / 1,3			
3	Кухня	12,9			55,5 м² / 54,2			
4	Коридор	13,6						
5	Ванная	4,4						
6	С/у	2,1						
7	Лоджия	2,6 / 1,3						
		58,5 м² / 57,2						

Изм

К.уч.

Лист

№док



Подп.

Дата

АП 47/05-23-ОВ1

Лист
17.2

План 12-19 этажей (Секция 2)

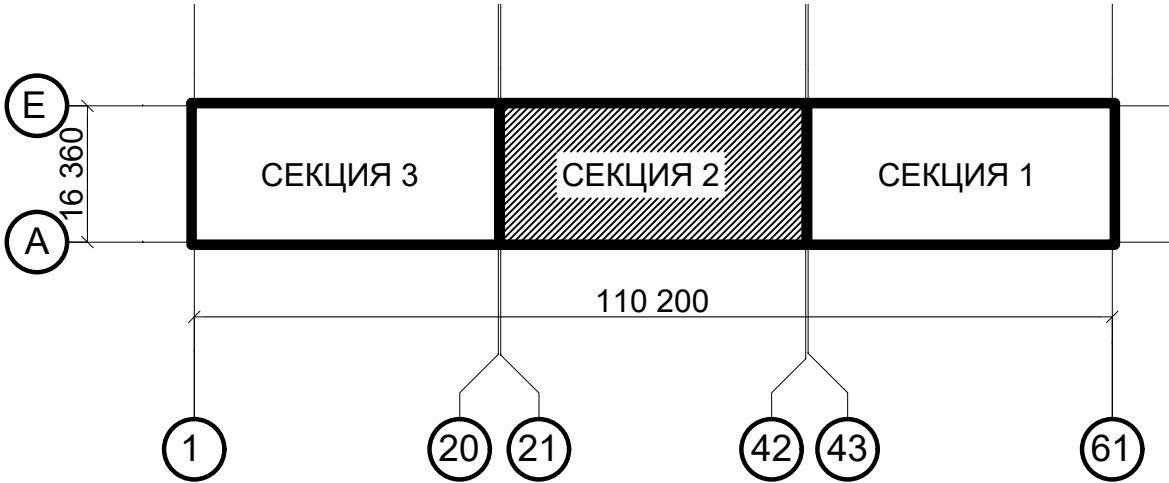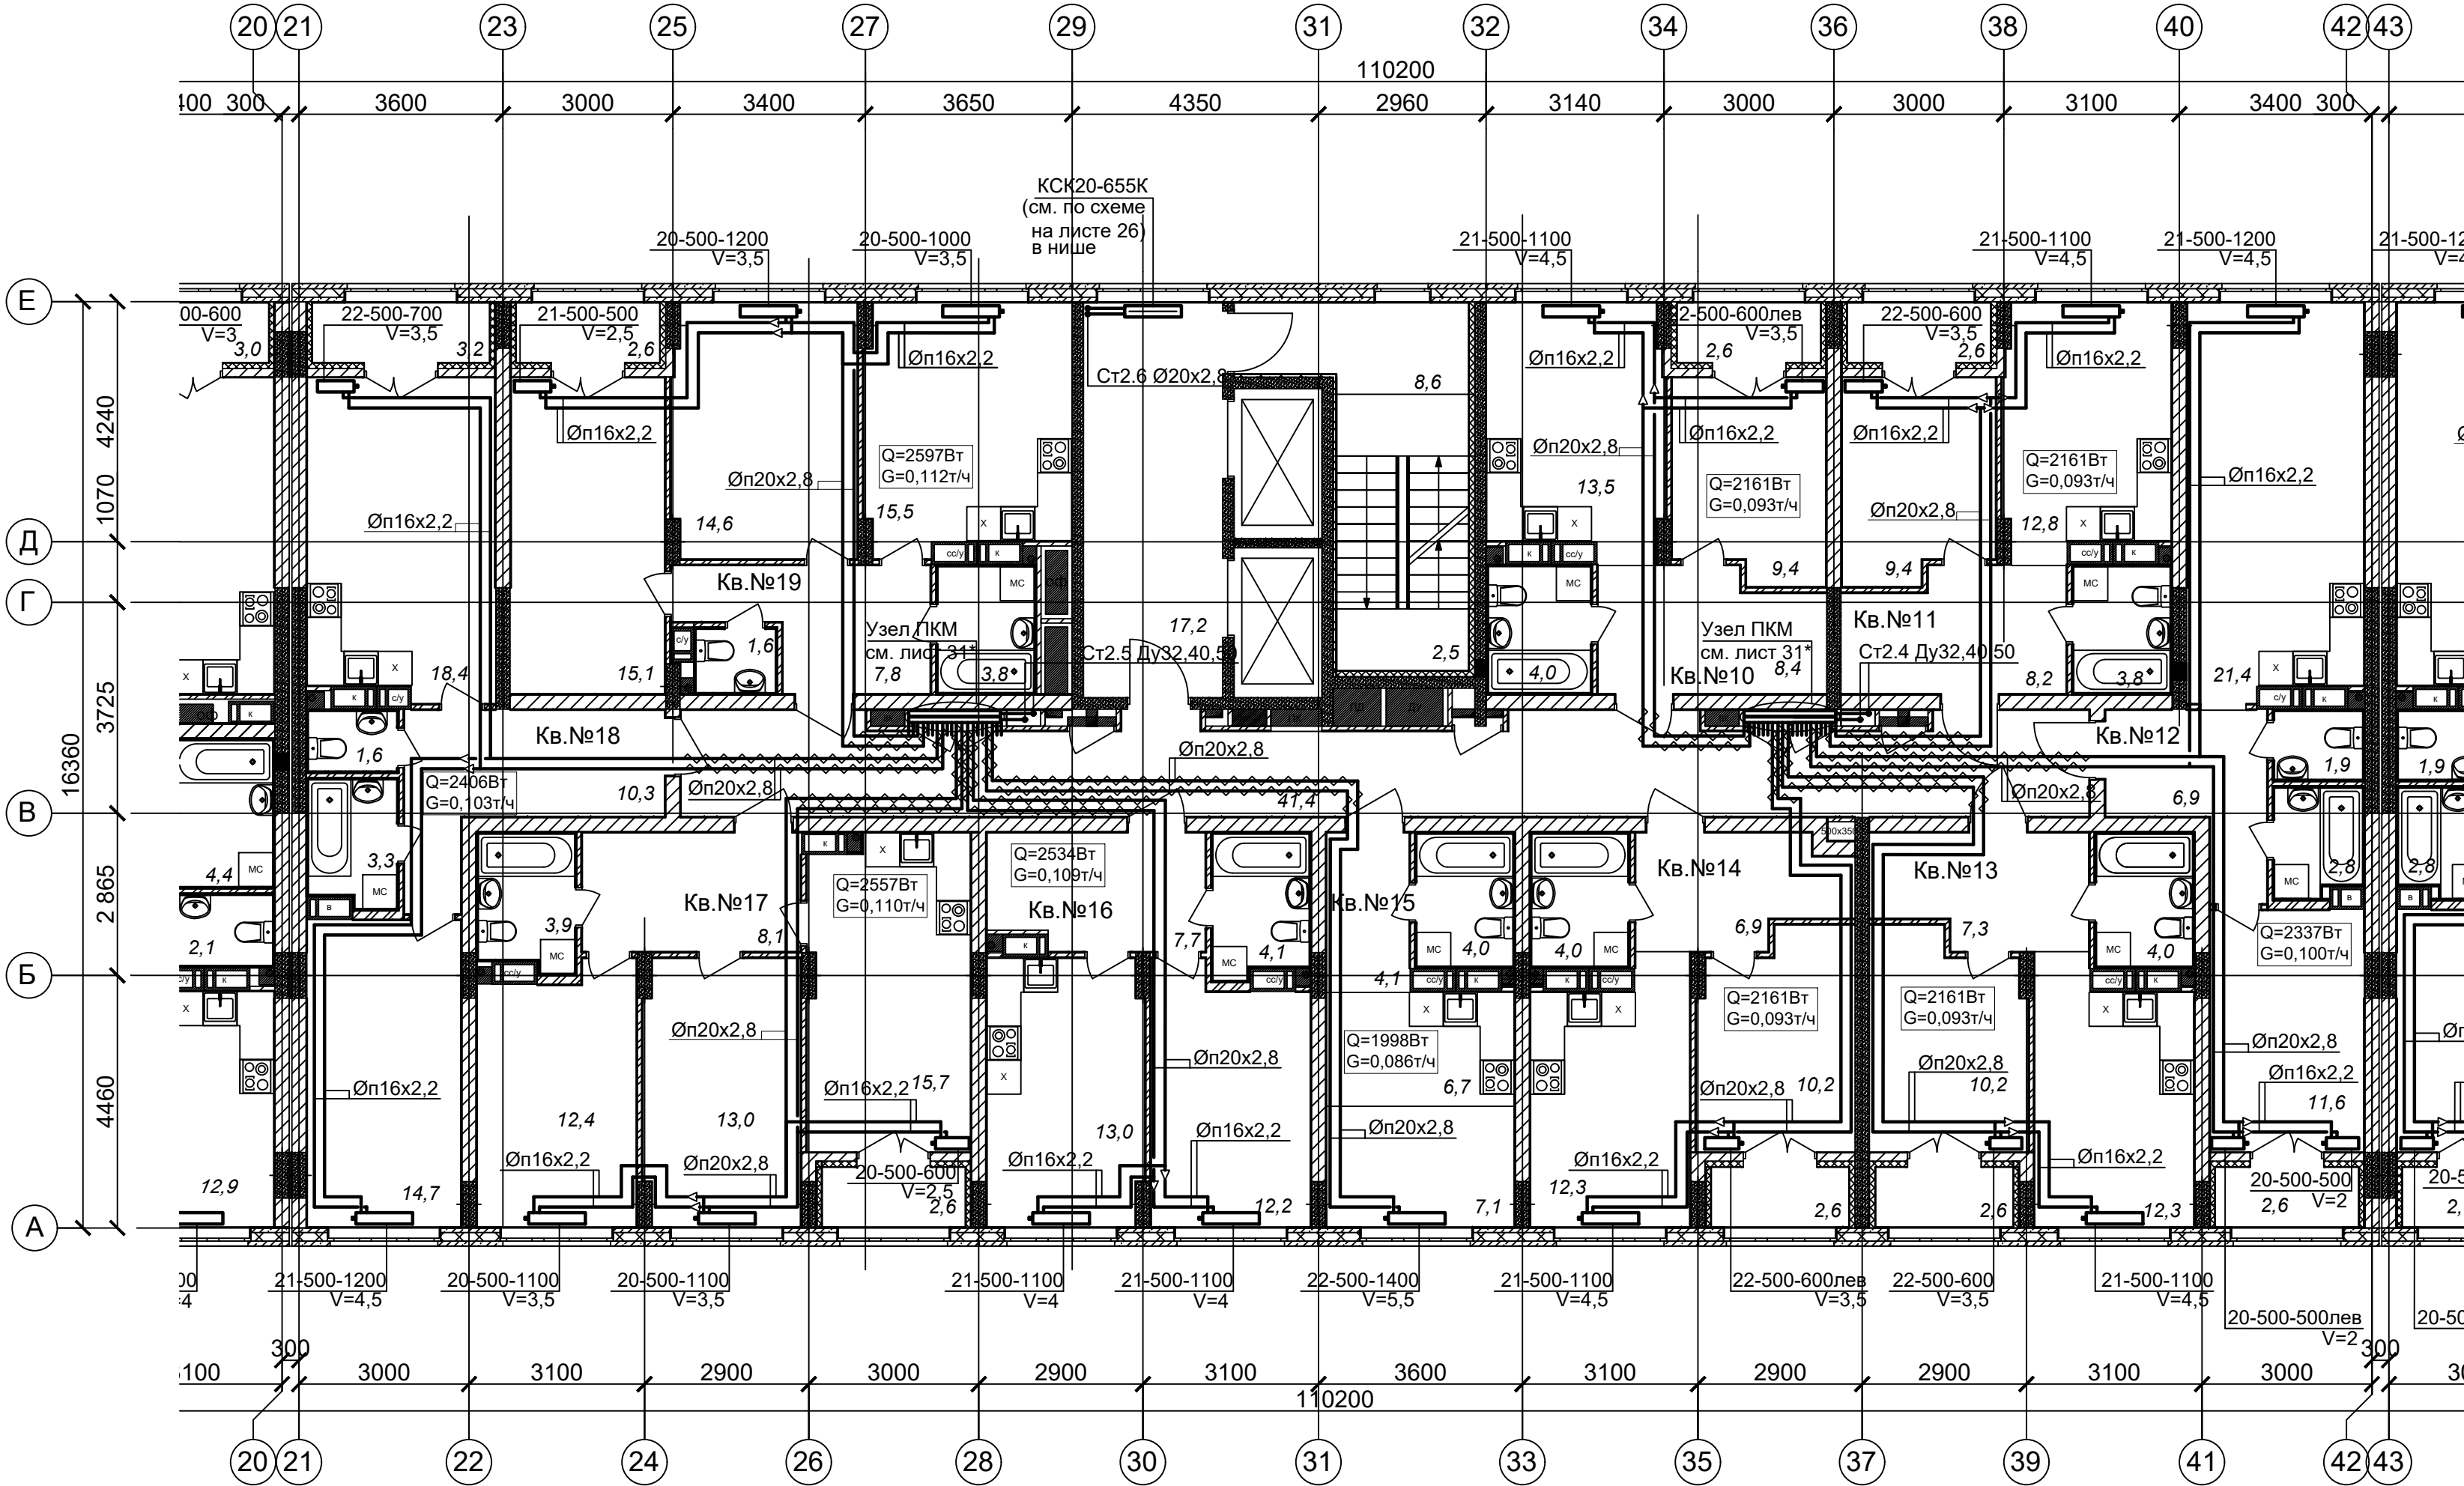

ПРИМЕЧАНИЯ

1. Теплоноситель в системе отопления - вода с параметрами 80-60°C.
 2. Трубопроводы в местах пересечения перекрытий, внутренних стен и перегородок проложить в гильзах из негорючих материалов, края гильз выполнить на одном уровне с поверхностями ограждений.
 3. V - значение преднастройки термостатического клапана.
 4. Трубы из сшитого полиэтилена для поквартирной разводки прокладываются в конструкции пола в трубе гофрированной в пределах квартиры и в трубной теплоизоляции Энергофлекс толщиной 13мм в межквартирных коридорах.
 5. Обводы колонн трубопроводами согласно планов выполнить без дополнительных фитингов-отводов настолько, насколько технически позволяет гибкость трубы.
- * на узлах ПКМ условно показаны выходы трубопроводов ВК.
Выполнено чередование трубопроводов ОВ и ВК с целью исключения пересечек в полу.

						АП 47/05-23-ОВ1			
						Многоквартирный жилой дом со встроенными помещениями общественного назначения №47 (по генплану), расположенный в ЖК "Анкудиновский парк" в Кстовском районе Нижегородской области			
Изм.	Кол.уч	Лист	№док.	Подпись	Дата	Отопление, теплоснабжение	Стадия	Лист	Листов
Разработал	Новожилова				02.24		Р	18.1	
Проверил					02.24				
						План 12-18 этажей (Секция 2)	ПРОСПЕКТ	архитек проект мастер	
Н. контроль	Ильичева				02.24				
ГИП	Соколова				02.24				



Копировал

Формат А2

Изм. N	Под. и дата	Взам. инв. N

2 секция 12-19 этаж Ведомость МОП помещений			2 секция 12-19 этаж Экспликация 1-к кв. №13			2 секция 12-19 этаж Экспликация 2-к кв. №17		
№ по плану	Наименование	Площадь	№ по плану	Наименование	Площадь	№ по плану	Наименование	Площадь
1	Лестничная площадка	11,1	1	Жилая комната	10,2	1	Жилая комната	12,4
2	Лифтовой холл	17,2	2	Кухня	12,3	2	Жилая комната	13,0
3	Коридор	41,4	3	Коридор	7,3	3	Кухня	15,7
		69,7 м²	4	Сс/у	4,0	4	Коридор	8,1
2 секция 12-19 этаж Экспликация 1-к кв. №10			5	Лоджия	2,6 / 1,3	5	Сс/у	3,9
1	Жилая комната	9,4			36,4 м² / 35,1	6	Лоджия	2,6 / 1,3
3	Кухня	13,5	2 секция 12-19 этаж Экспликация 1-к кв. №14					55,7 м² / 54,4
3	Сс/у	4,0	1	Жилая комната	10,2	2 секция 12-19 этаж Экспликация 1-к кв. №18		
4	Коридор	8,4	2	Кухня	12,3	1	Жилая комната	14,7
5	Лоджия	2,6 / 1,3	3	Коридор	6,9	2	Кухня	18,4
		37,9 м² / 36,6	4	Сс/у	4,0	3	Коридор	10,3
2 секция 12-19 этаж Экспликация 1-к кв. №11			5	Лоджия	2,6 / 1,3	4	С/у	1,6
1	Жилая комната	9,4			36,0 м² / 34,7	5	Ванная	3,3
2	Кухня	12,8	2 секция 10-19 этаж Экспликация СТ кв. №15			6	Лоджия	3,2 / 1,6
3	Коридор	8,2	1	Жилая комната	7,1			51,5 м² / 49,9
4	Сс/у	3,8	2	Кухня-ниша	6,7	2 секция 12-19 этаж Экспликация 2-к кв. №19		
5	Лоджия	2,6 / 1,3	3	Коридор	4,1	1	Жилая комната	15,1
		36,8 м² / 35,5	4	Сс/у	4,0	2	Жилая комната	14,6
2 секция 12-19 этаж Экспликация 1-к кв. №12					21,9 м²	3	Кухня	15,5
1	Жилая комната	11,6	2 секция 12-19 этаж Экспликация 1-к кв. №16			4	Коридор	7,8
2	Кухня	21,4	1	Жилая комната	12,2	5	С/у	1,6
3	Коридор	6,9	2	Кухня	13,0	6	Ванная	3,8
4	С/у	1,9	3	Коридор	7,7	7	Лоджия	2,6 / 1,3
5	Ванная	2,8	4	Сс/у	4,1			61,0 м² / 59,7
6	Лоджия	2,6 / 1,3			37,0 м²		Общая площадь квартир (без учета лоджий)	400,6м2
		47,2 м² / 45,9					Общая площадь квартир с учетом лоджий	421,4м2
							Общая площадь квартир с учетом лоджий с коэф. 0,5	410,7м2
Изм	К.уч.	Лист	№ док	Подп.	Дата	АП 47/05-23-ОВ1		Лист
18.2								

План 12-19 этажей (Секция 1)

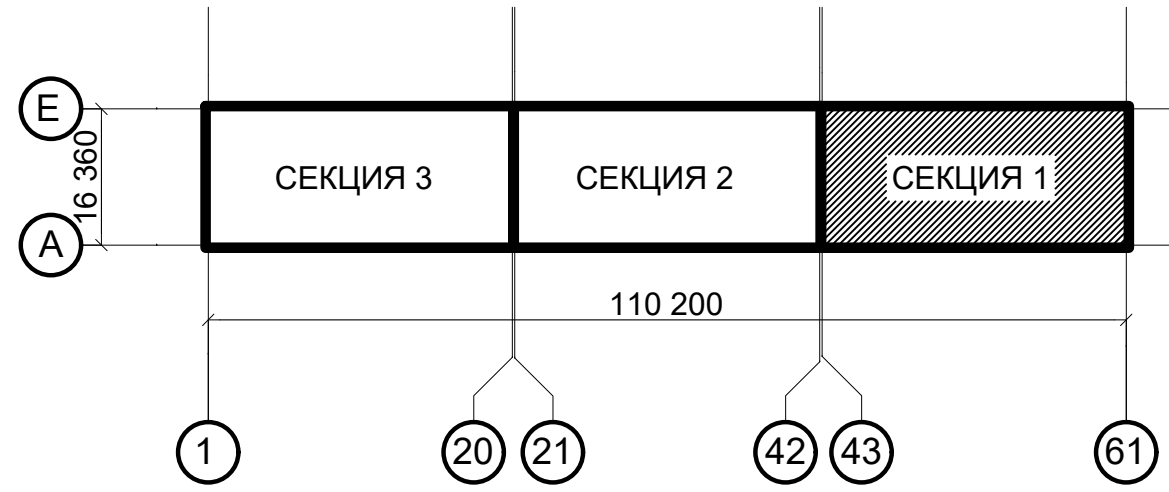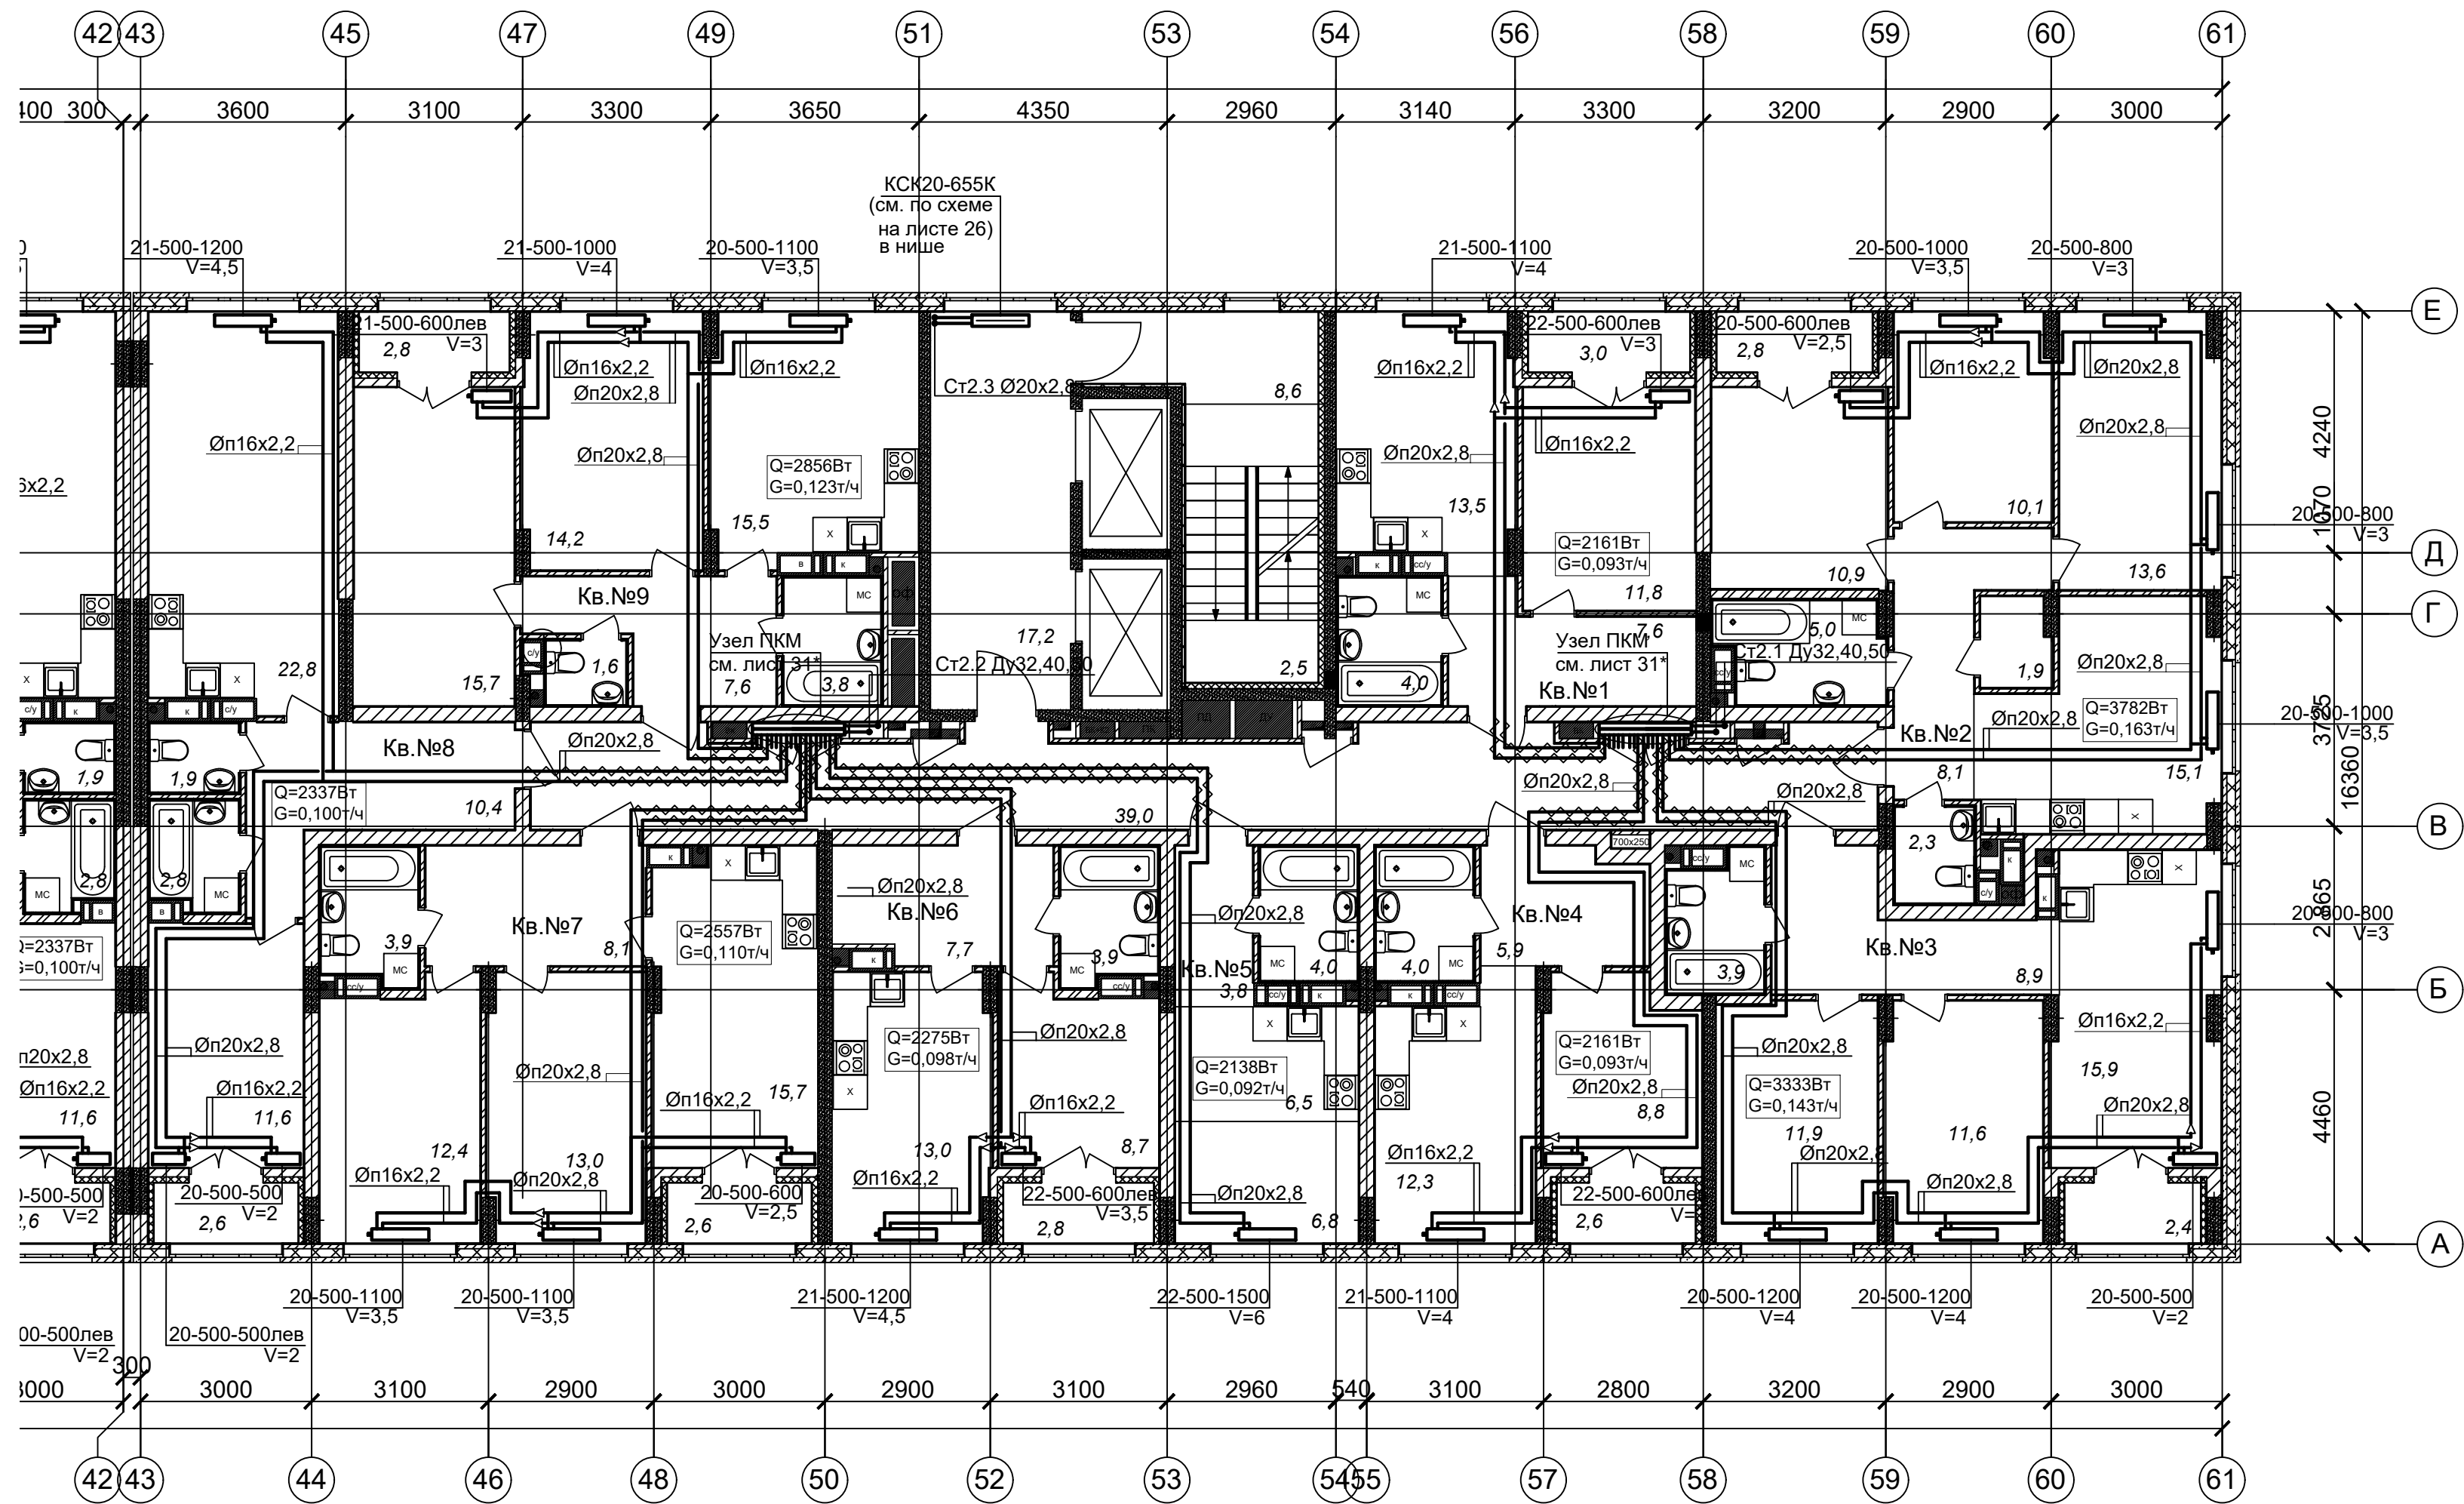

ПРИМЕЧАНИЯ

1. Теплоноситель в системе отопления - вода с параметрами 80-60°C.
 2. Трубопроводы в местах пересечения перекрытий, внутренних стен и перегородок проложить в гильзах из негорючих материалов, края гильз выполнить на одном уровне с поверхностями ограждений.
 3. V - значение преднастройки термостатического клапана.
 4. Трубы из сшитого полиэтилена для поквартирной разводки прокладываются в конструкции пола в трубе гофрированной в пределах квартиры и в трубной теплоизоляции Энергофлекс толщиной 13мм в межквартирных коридорах.
 5. Обводы колонн трубопроводами согласно планов выполнить без дополнительных фитингов-отводов настолько, насколько технически позволяет гибкость трубы.
- * на узлах ПКМ условно показаны выходы трубопроводов ВК.
Выполнено чередование трубопроводов ОВ и ВК с целью исключения пересечек в полу.

						АП 47/05-23-ОВ1			
						Многоквартирный жилой дом со встроенными помещениями общественного назначения №47 (по генплану), расположенный в ЖК "Анкудиновский парк" в Кстовском районе Нижегородской области			
Изм.	Кол.уч.	Лист	Надок.	Подпись	Дата	Отопление, теплоснабжение	Стадия	Лист	Листов
Разработал		Новожилова			02.24		Р	19.1	
Проверил					02.24				
Н. контроль		Ильичева			02.24	План 12-18 этажей (Секция 1)			
ГИП		Соколова			02.24				



Копировал

Формат А2

Изм. N	Под. и дата	Взам. инв. N

1 секция 12-19 этаж Ведомость МОП помещений			1 секция 12-19 этаж Экспликация 1-к кв. №4			1 секция 12-19 этаж Экспликация 1-к кв. №8		
№ по плану	Наименование	Площадь	№ по плану	Наименование	Площадь	№ по плану	Наименование	Площадь
1	Лестничная площадка	11,1	1	Жилая комната	8,8	1	Жилая комната	11,6
2	Лифтовой холл	17,2	2	Кухня	12,3	2	Кухня	22,8
3	Коридор	39,0	3	Коридор	5,9	3	Коридор	10,4
		67,3 м²	4	Сс/у	4,0	4	С/у	1,9
1 секция 12-19 этаж Экспликация 1-к кв. №1			5	Лоджия	2,6 / 1,3	5	Ванная	2,8
1	Жилая комната	11,8			33,6 м² / 32,3	6	Лоджия	2,6 / 1,3
2	Кухня	13,5	1 секция 12-19 этаж Экспликация СТ кв. №5					52,1 м² / 50,8
3	Коридор	7,6	1	Жилая комната	6,8	1 секция 12-19 этаж Экспликация 2-к кв. №9		
4	Сс/у	4,0	2	Кухня-ниша	6,5	1	Жилая комната	15,7
5	Лоджия	3,0 / 1,5	3	Коридор	3,8	2	Жилая комната	14,2
		39,9 м² / 38,4	4	Сс/у	4,0	3	Кухня	15,5
1 секция 12-19 этаж Экспликация 3-к кв. №2					21,1 м²	4	Коридор	7,6
1	Жилая комната	13,6	1 секция 12-19 этаж Экспликация 1-к кв. №6			5	С/у	1,6
2	Жилая комната	10,1	1	Жилая комната	8,7	6	Ванная	3,8
3	Жилая комната	10,9	2	Кухня	13,0	7	Лоджия	2,8 / 1,4
4	Кухня	15,1	3	Коридор	7,7			61,2 м² / 59,8
5	Коридор	8,1	4	Сс/у	3,9		Общая площадь квартир (без учета лоджий) 402,0м2	
6	Кладовая	1,9	5	Лоджия	2,8 / 1,4		Общая площадь квартир с учетом лоджий 424,1м2	
7	Сс/у	5,0			36,1 м² / 34,7		Общая площадь квартир с учетом лоджий с коэф. 0,5 413,3м2	
8	С/у	2,3	1 секция 12-19 этаж Экспликация 2-к кв. №7					
9	Лоджия	2,8 / 1,4	1	Жилая комната	12,4			
		69,8 м² / 68,4	2	Жилая комната	13,0			
1 секция 12-19 этаж Экспликация 2-к кв. №3			3	Кухня	15,7			
1	Жилая комната	11,9	4	Коридор	8,1			
2	Жилая комната	11,6	5	Сс/у	3,9			
3	Кухня	15,9	6	Лоджия	2,6 / 1,3			
4	Коридор	8,9			55,7 м² / 54,4			
5	Сс/у	3,9						
6	Лоджия	2,4 / 1,2						
		54,6 м² / 53,4						

План 19 этажа (Секция 3)

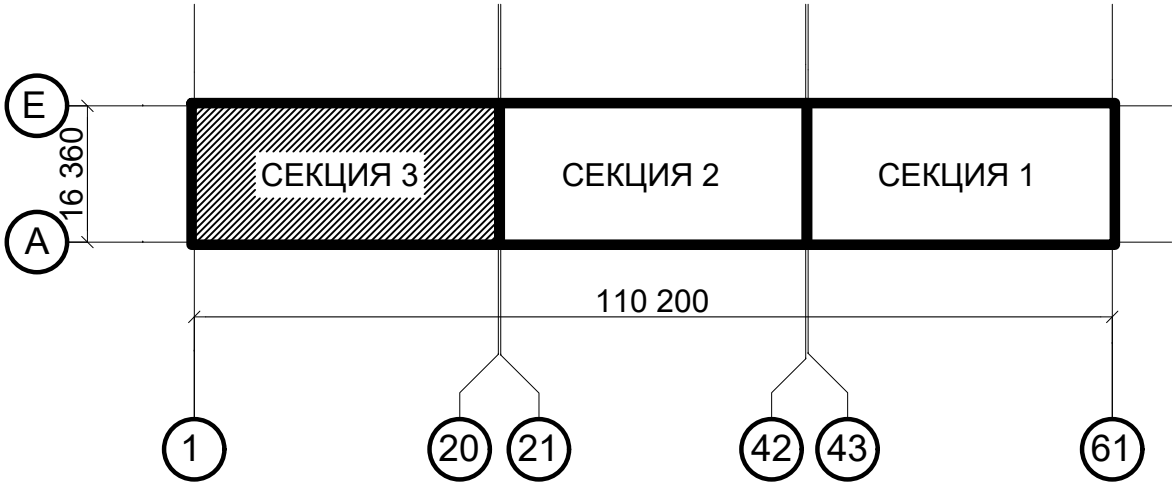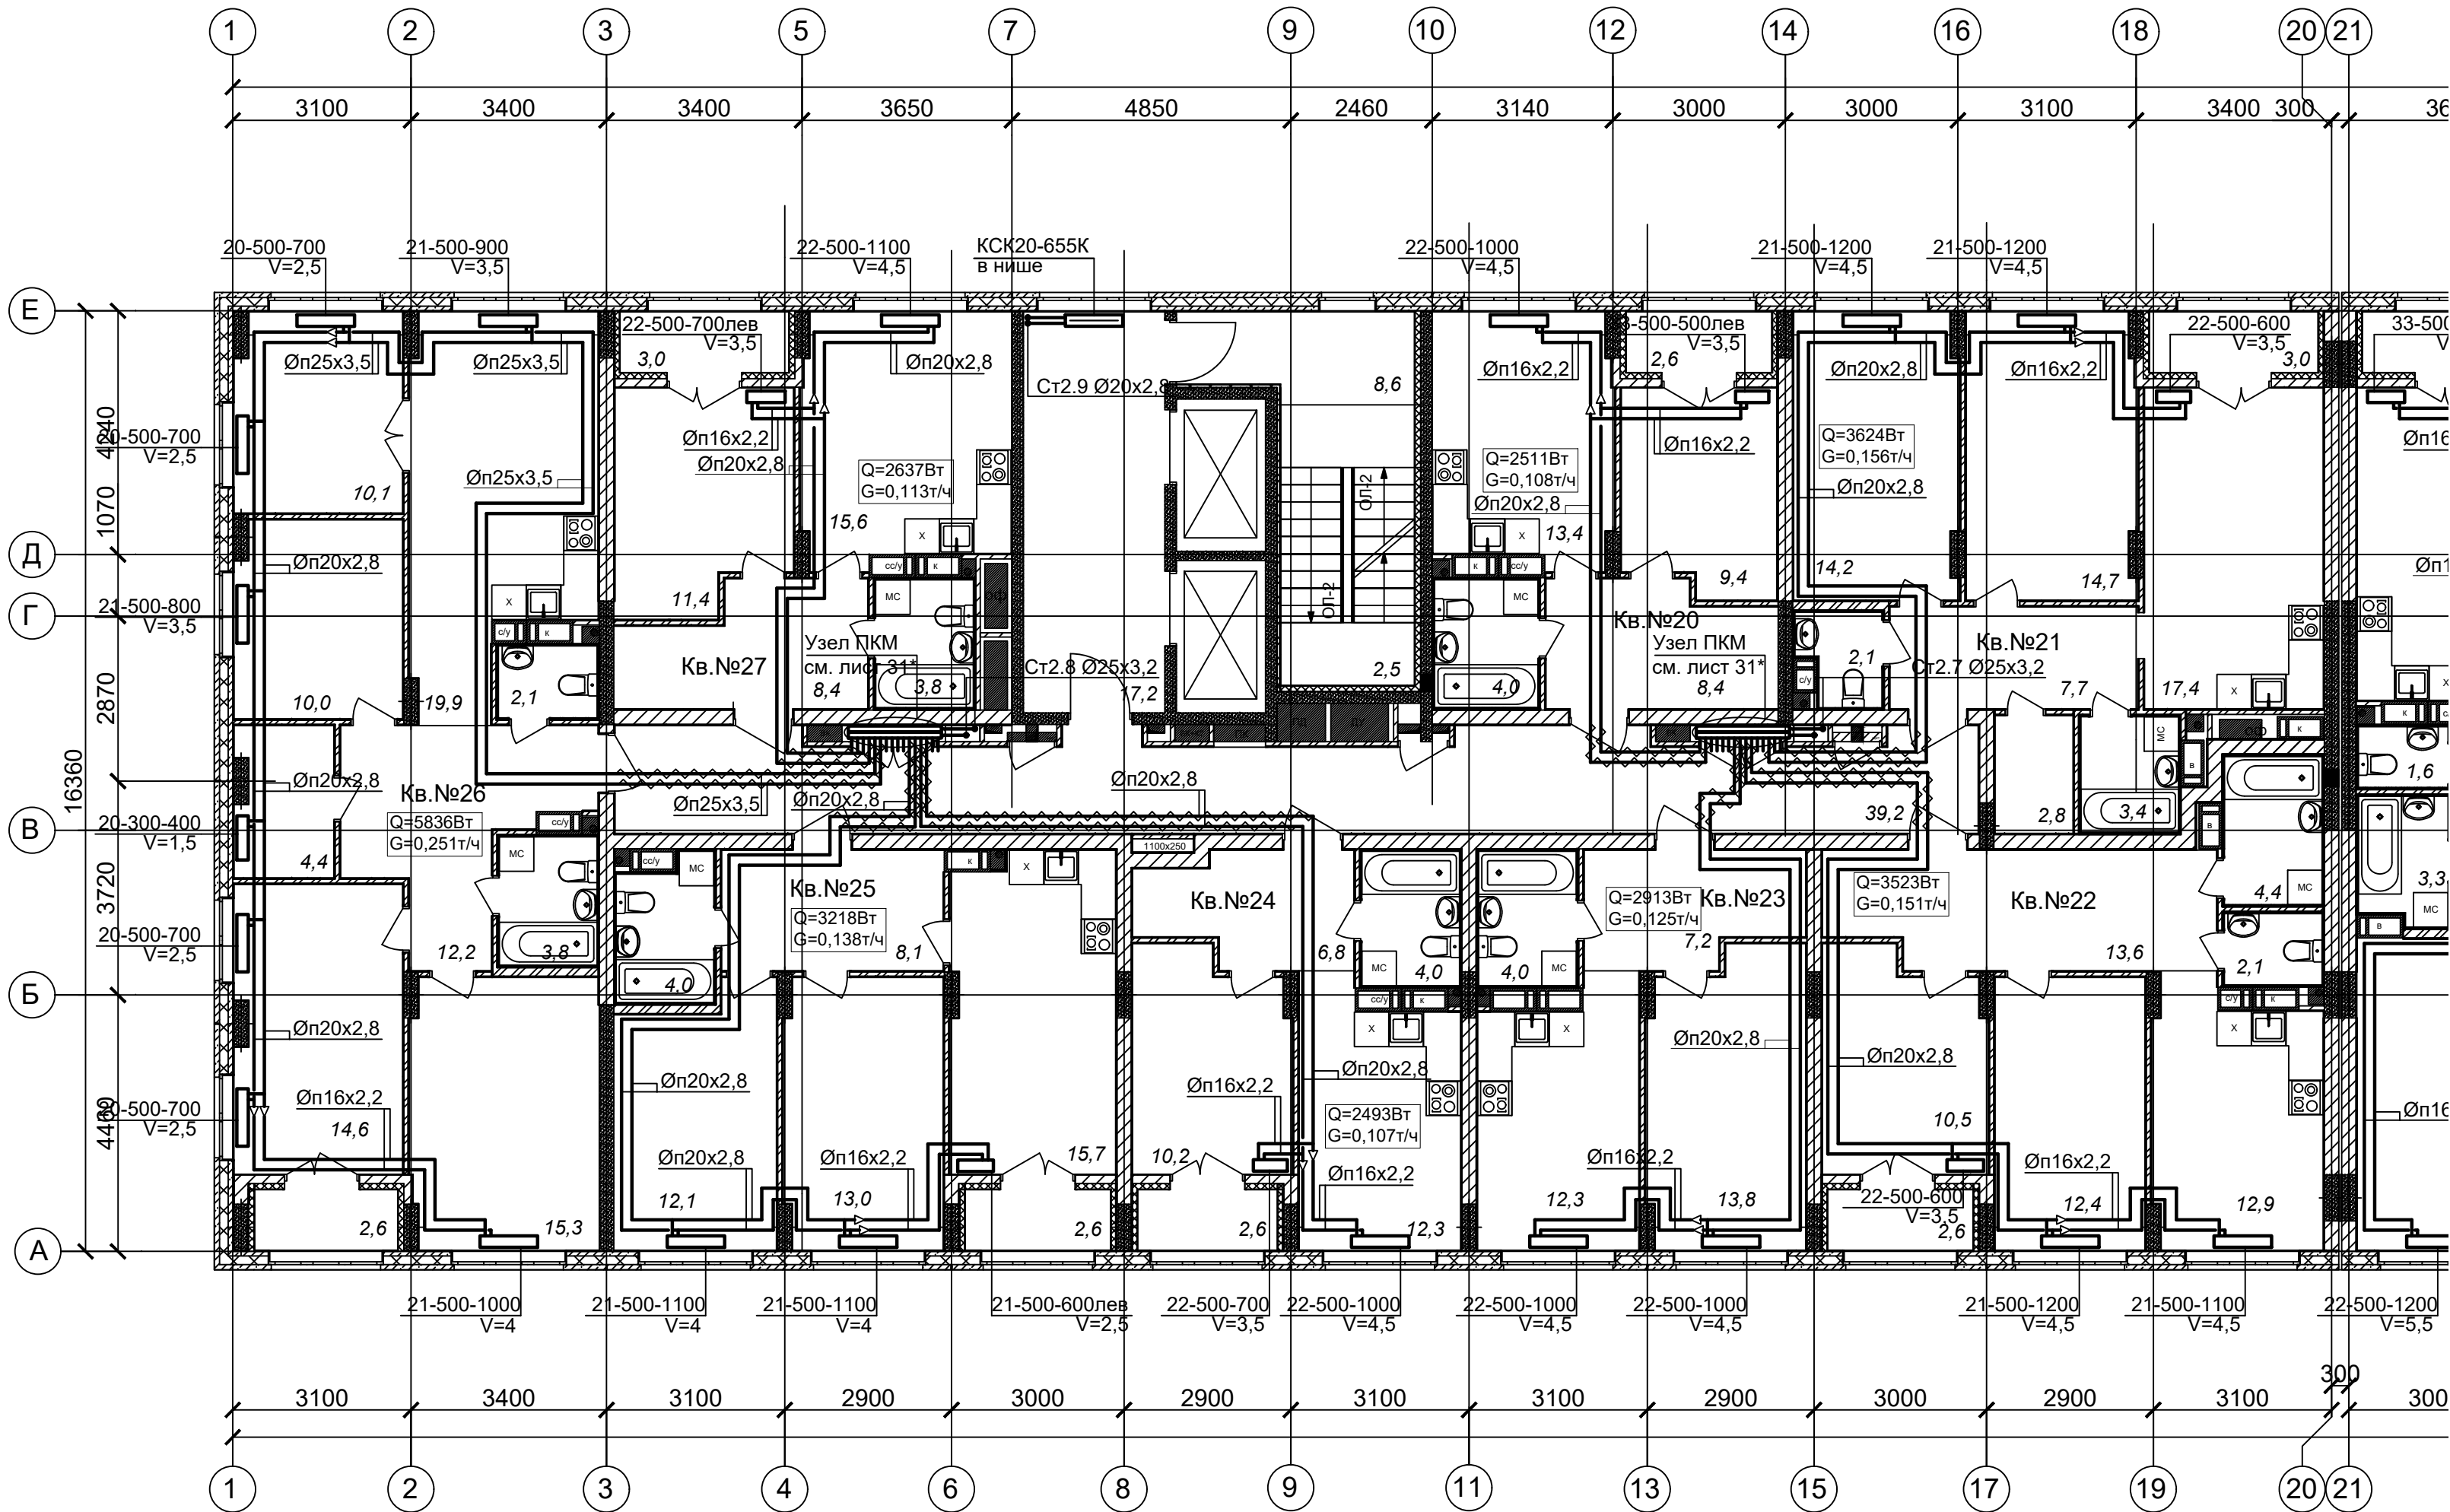

ПРИМЕЧАНИЯ

1. Теплоноситель в системе отопления - вода с параметрами 80-60°C.

2. Трубопроводы в местах пересечения перекрытий, внутренних стен и перегородок проложить в гильзах из негорючих материалов, края гильз выполнить на одном уровне с поверхностями ограждений.

3. V - значение преднастройки термостатического клапана.

4. Трубы из сшитого полиэтилена для поквартирной разводки прокладываются в конструкции пола в трубе гофрированной в пределах квартиры и в трубной теплоизоляции Энергофлекс толщиной 13мм в межквартирных коридорах.

5. Обводы колонн трубопроводами согласно планов выполнить без дополнительных фитингов-отводов настолько, насколько технически позволяет гибкость трубы.

* на узлах ПКМ условно показаны выходы трубопроводов ВК.

Выполнено чередование трубопроводов ОВ и ВК с целью исключения пересечек в полу.



						АП 47/05-23-ОВ1			
						Многоквартирный жилой дом со встроенными помещениями общественного назначения №47 (по генплану), расположенный в ЖК "Анкудиновский парк" в Кстовском районе Нижегородской области			
Изм.	Кол.уч.	Лист	Надок.	Подпись	Дата	Отопление, теплоснабжение	Стадия	Лист	Листов
Разработал	Новожилова				02.24		Р	20	
Проверил					02.24				
						План 19 этажа (Секция 3)			
Н. контроль	Ильичева				02.24	ПРОСПЕКТ архитектор проекта			
ГИП	Соколова				02.24				

Копировал

Формат А2

Изм. N	Под. и дата	Взам. инв. N

План 19 этажа (Секция 2)

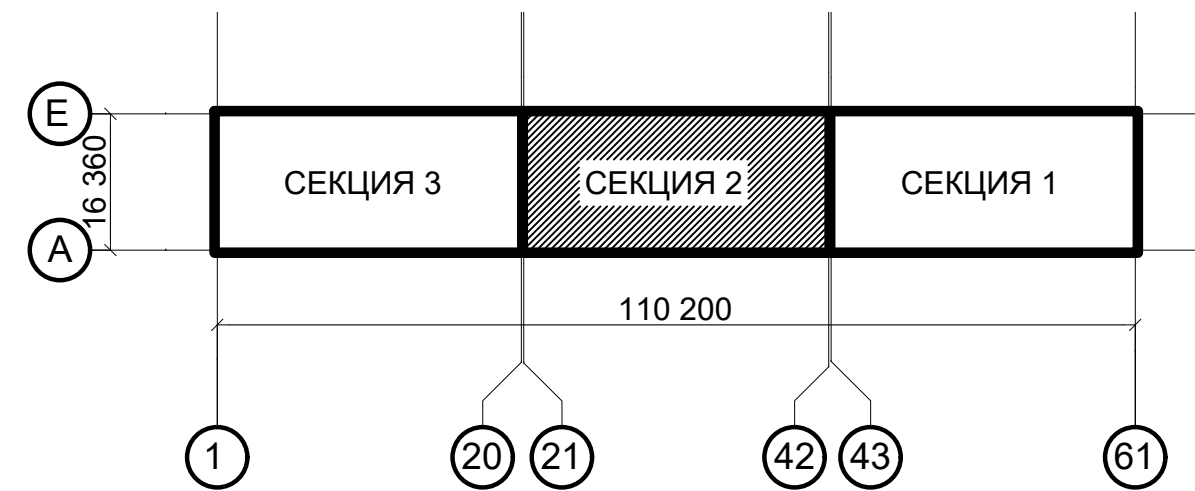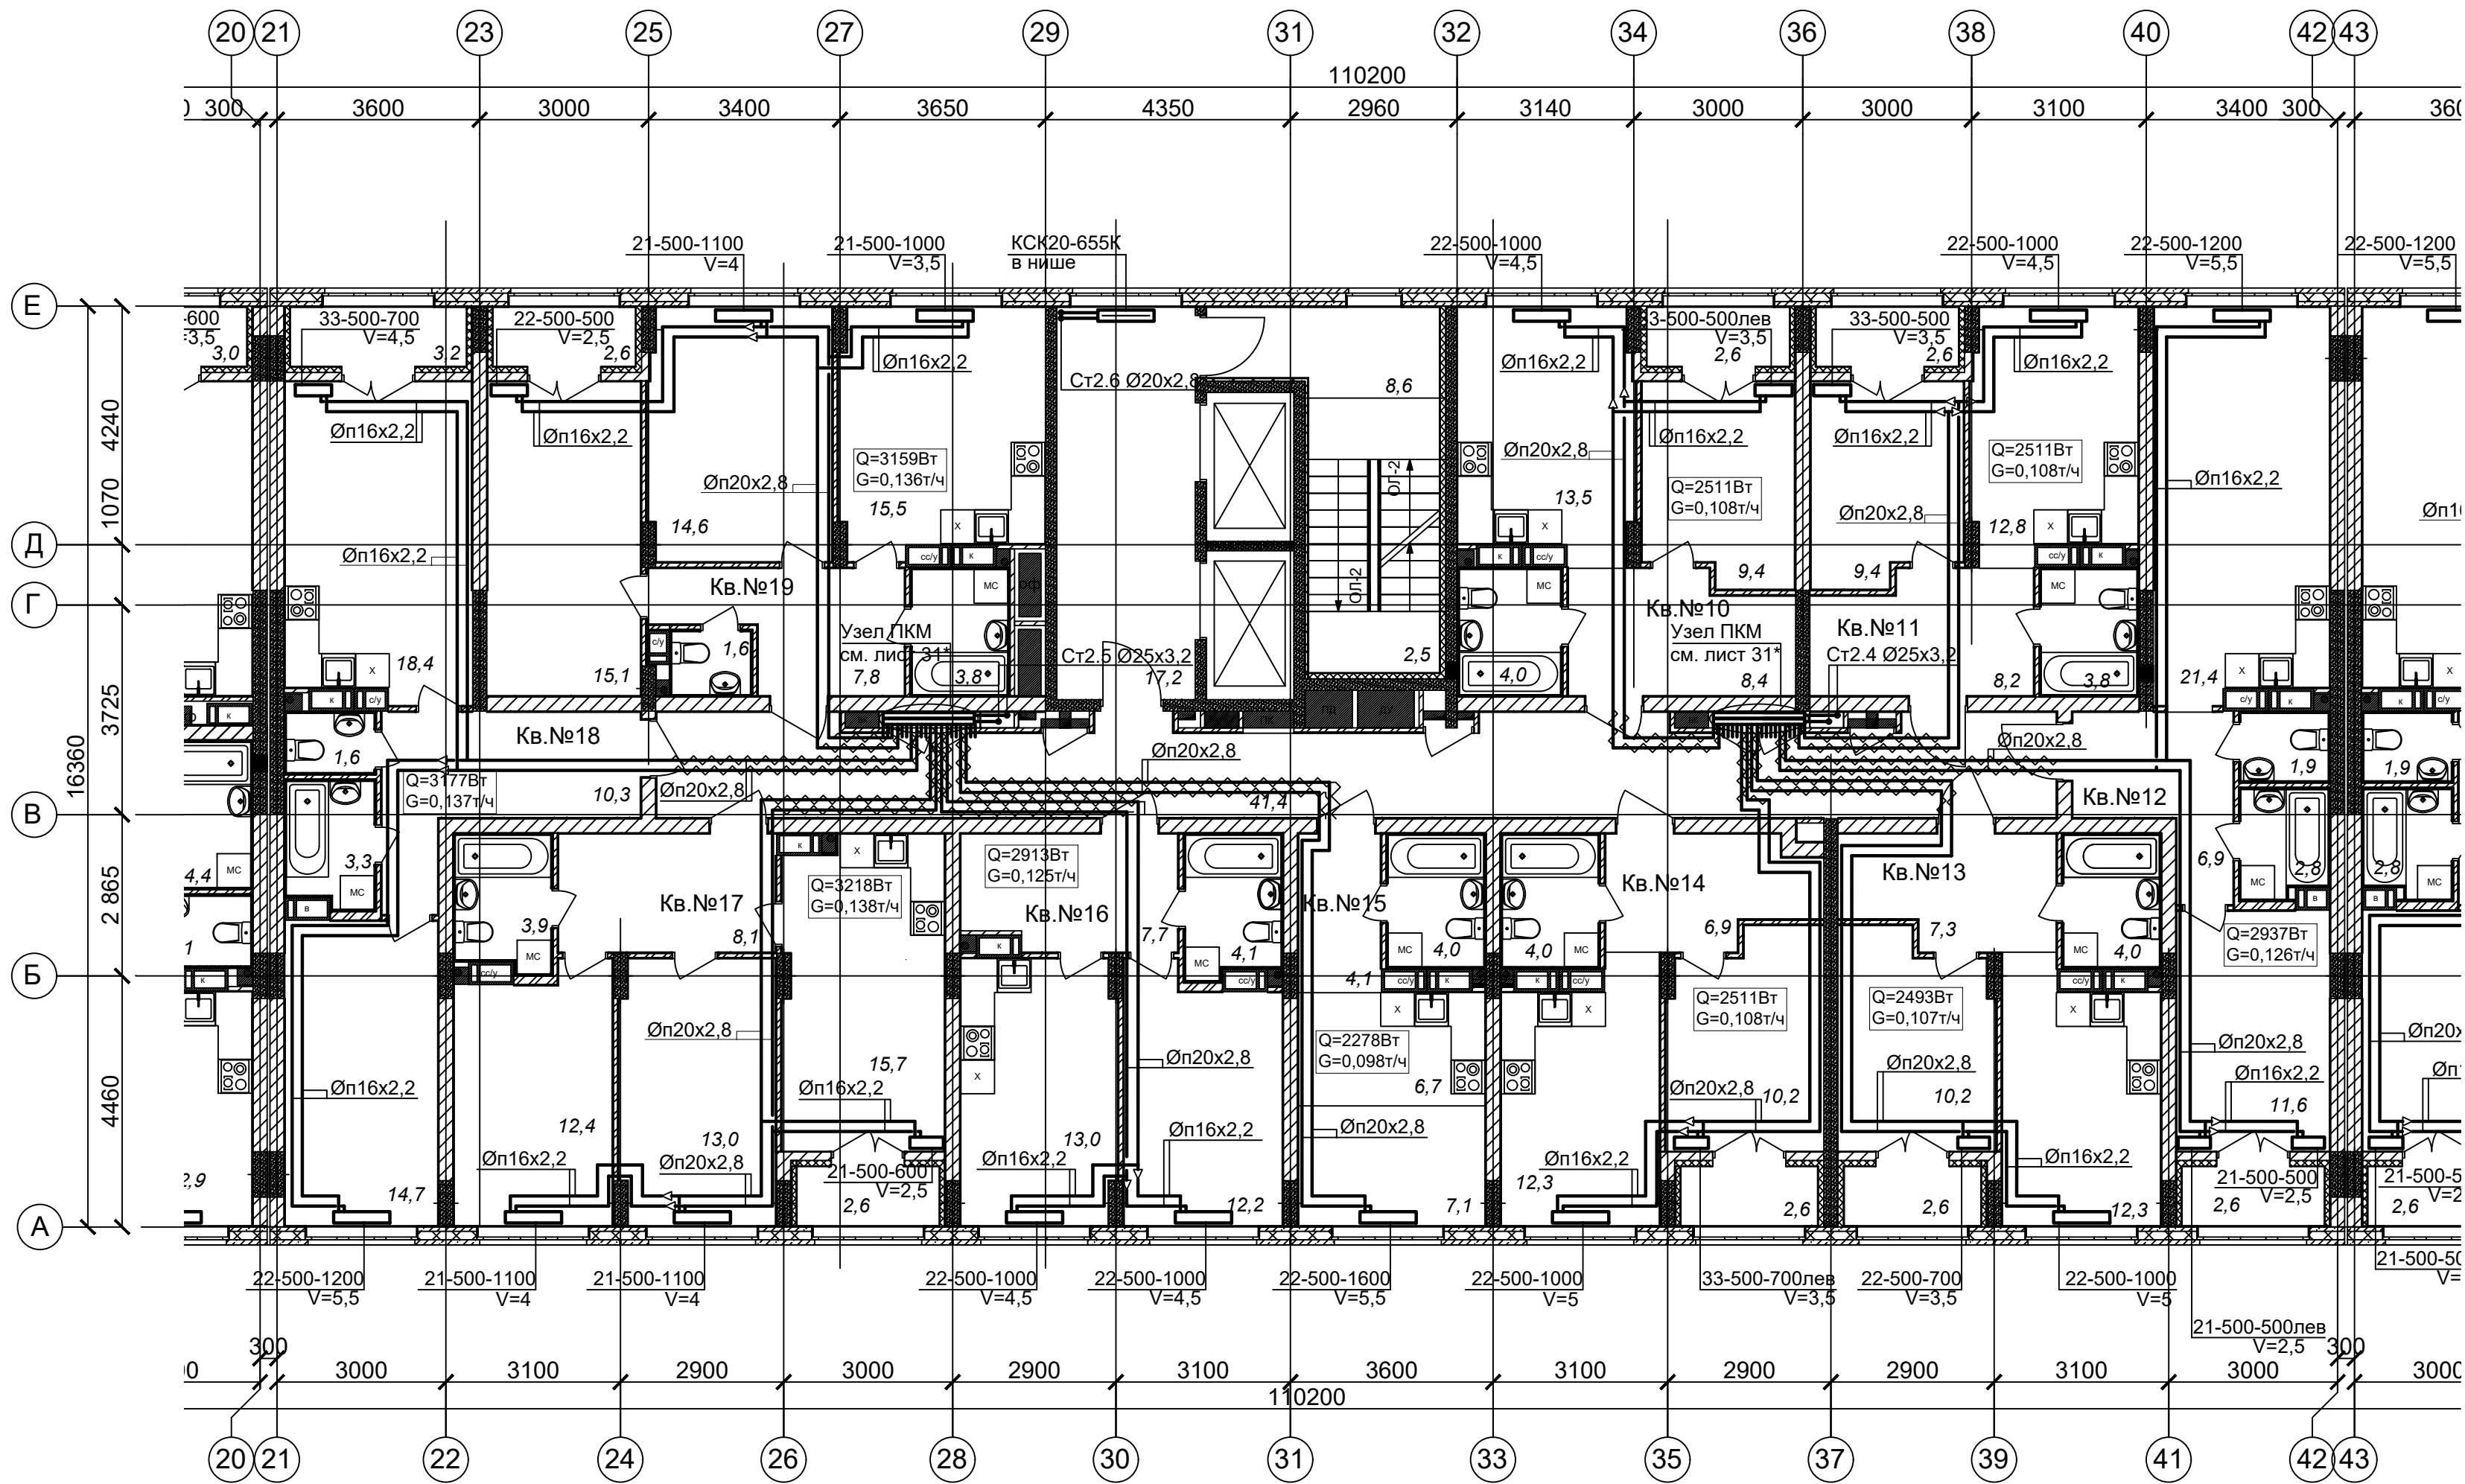



ПРИМЕЧАНИЯ

1. Теплоноситель в системе отопления - вода с параметрами 80-60°C.
 2. Трубопроводы в местах пересечения перекрытий, внутренних стен и перегородок проложить в гильзах из негорючих материалов, края гильз выполнить на одном уровне с поверхностями ограждений.
 3. V - значение преднастройки термостатического клапана.
 4. Трубы из сшитого полиэтилена для поквартирной разводки прокладываются в конструкции пола в трубе гофрированной в пределах квартиры и в трубной теплоизоляции Энергофлекс толщиной 13мм в межквартирных коридорах.
 5. Обводы колонн трубопроводами согласно планов выполнить без дополнительных фитингов-отводов настолько, насколько технически позволяет гибкость трубы.
- * на узлах ПКМ условно показаны выходы трубопроводов ВК.
Выполнено чередование трубопроводов ОВ и ВК с целью исключения пересечек в полу.

						АП 47/05-23-ОВ1			
						Многоквартирный жилой дом со встроенными помещениями общественного назначения №47 (по генплану), расположенный в ЖК "Анкудиновский парк" в Кстовском районе Нижегородской области			
Изм.	Кол.уч.	Лист	Надок.	Подпись	Дата	Отопление, теплоснабжение	Стадия	Лист	Листов
Разработал		Новожилова		<i>[Signature]</i>	02.24		Р	21	
Проверил					02.24				
						План 19 этажа (Секция 2)			
Н. контроль		Ильичева			02.24	ПРОСПЕКТ архитектор проекта			
ГИП		Соколова			02.24				
						Копировал			
						Формат А2			

Инв. N подл.	
Под. и дата	
Взам. инв. N	

План 19 этажа (Секция 1)

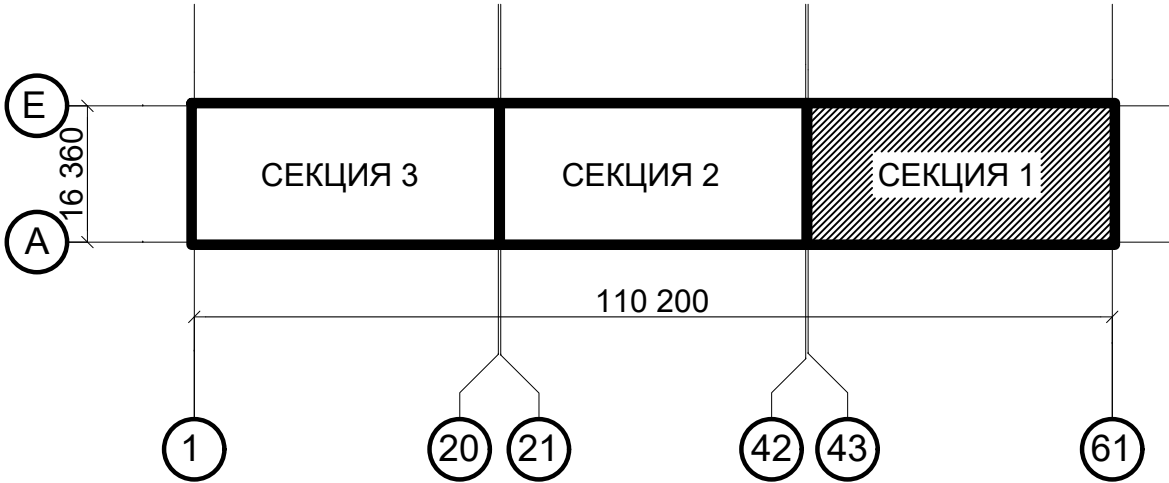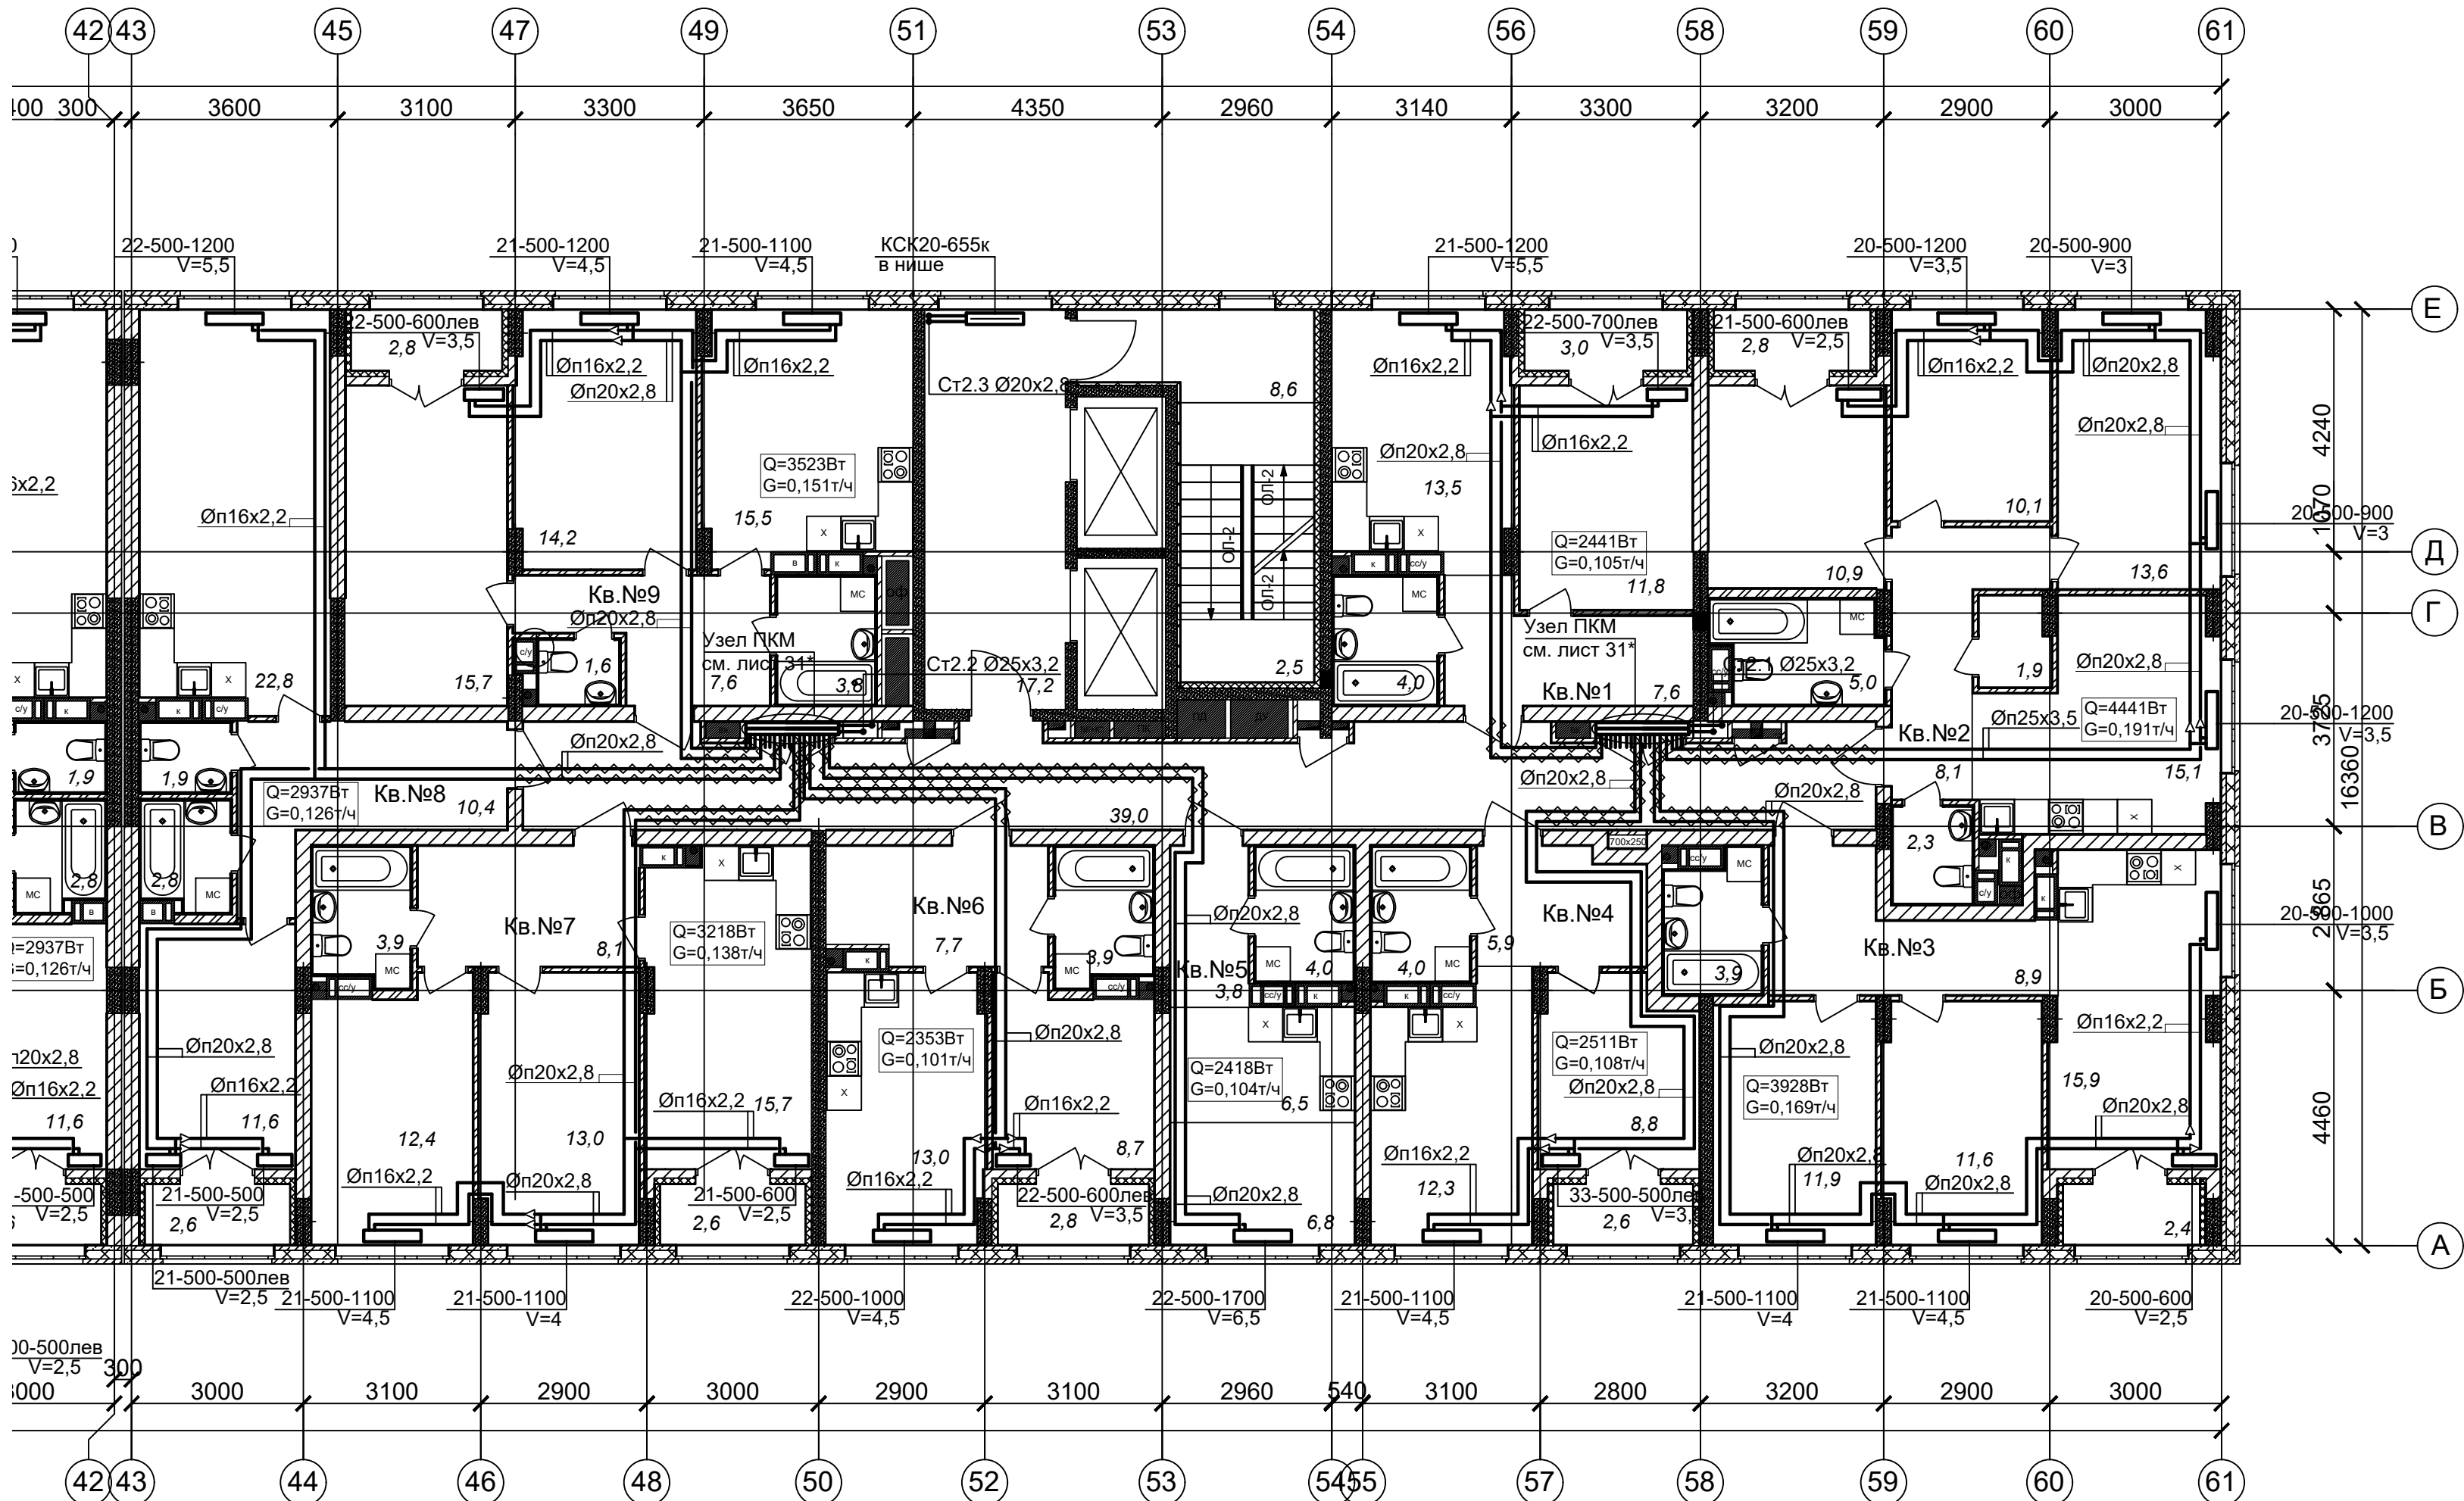

ПРИМЕЧАНИЯ

1. Теплоноситель в системе отопления - вода с параметрами 80-60°C.

2. Трубопроводы в местах пересечения перекрытий, внутренних стен и перегородок проложить в гильзах из негорючих материалов, края гильз выполнить на одном уровне с поверхностями ограждений.

3. V - значение преднастройки термостатического клапана.

4. Трубы из сшитого полиэтилена для поквартирной разводки прокладываются в конструкции пола в трубе гофрированной в пределах квартиры и в трубной теплоизоляции Энергофлекс толщиной 13мм в межквартирных коридорах.

5. Обводы колонн трубопроводами согласно планов выполнить без дополнительных фитингов-отводов настолько, насколько технически позволяет гибкость трубы.

* на узлах ПКМ условно показаны выходы трубопроводов ВК.

Выполнено чередование трубопроводов ОВ и ВК с целью исключения пересечек в полу.

						АП 47/05-23-ОВ1			
						Многоквартирный жилой дом со встроенными помещениями общественного назначения №47 (по генплану), расположенный в ЖК "Анкудиновский парк" в Кстовском районе Нижегородской области			
Изм.	Кол.уч.	Лист	Подк.	Подпись	Дата	Отопление, теплоснабжение	Стадия	Лист	Листов
Разработал		Новожилова			02.24		Р	22	
Проверил					02.24				
						План 19 этажа (Секция 1)	ПРОСПЕКТ		архитек проек масте
Н. контроль		Ильичева			02.24				
ГИП		Соколова			02.24				

Копировал

Формат А2

Инв. N подл.	
Под. и дата	
Взам. инв. N	