



План 1 этажа 3 секции

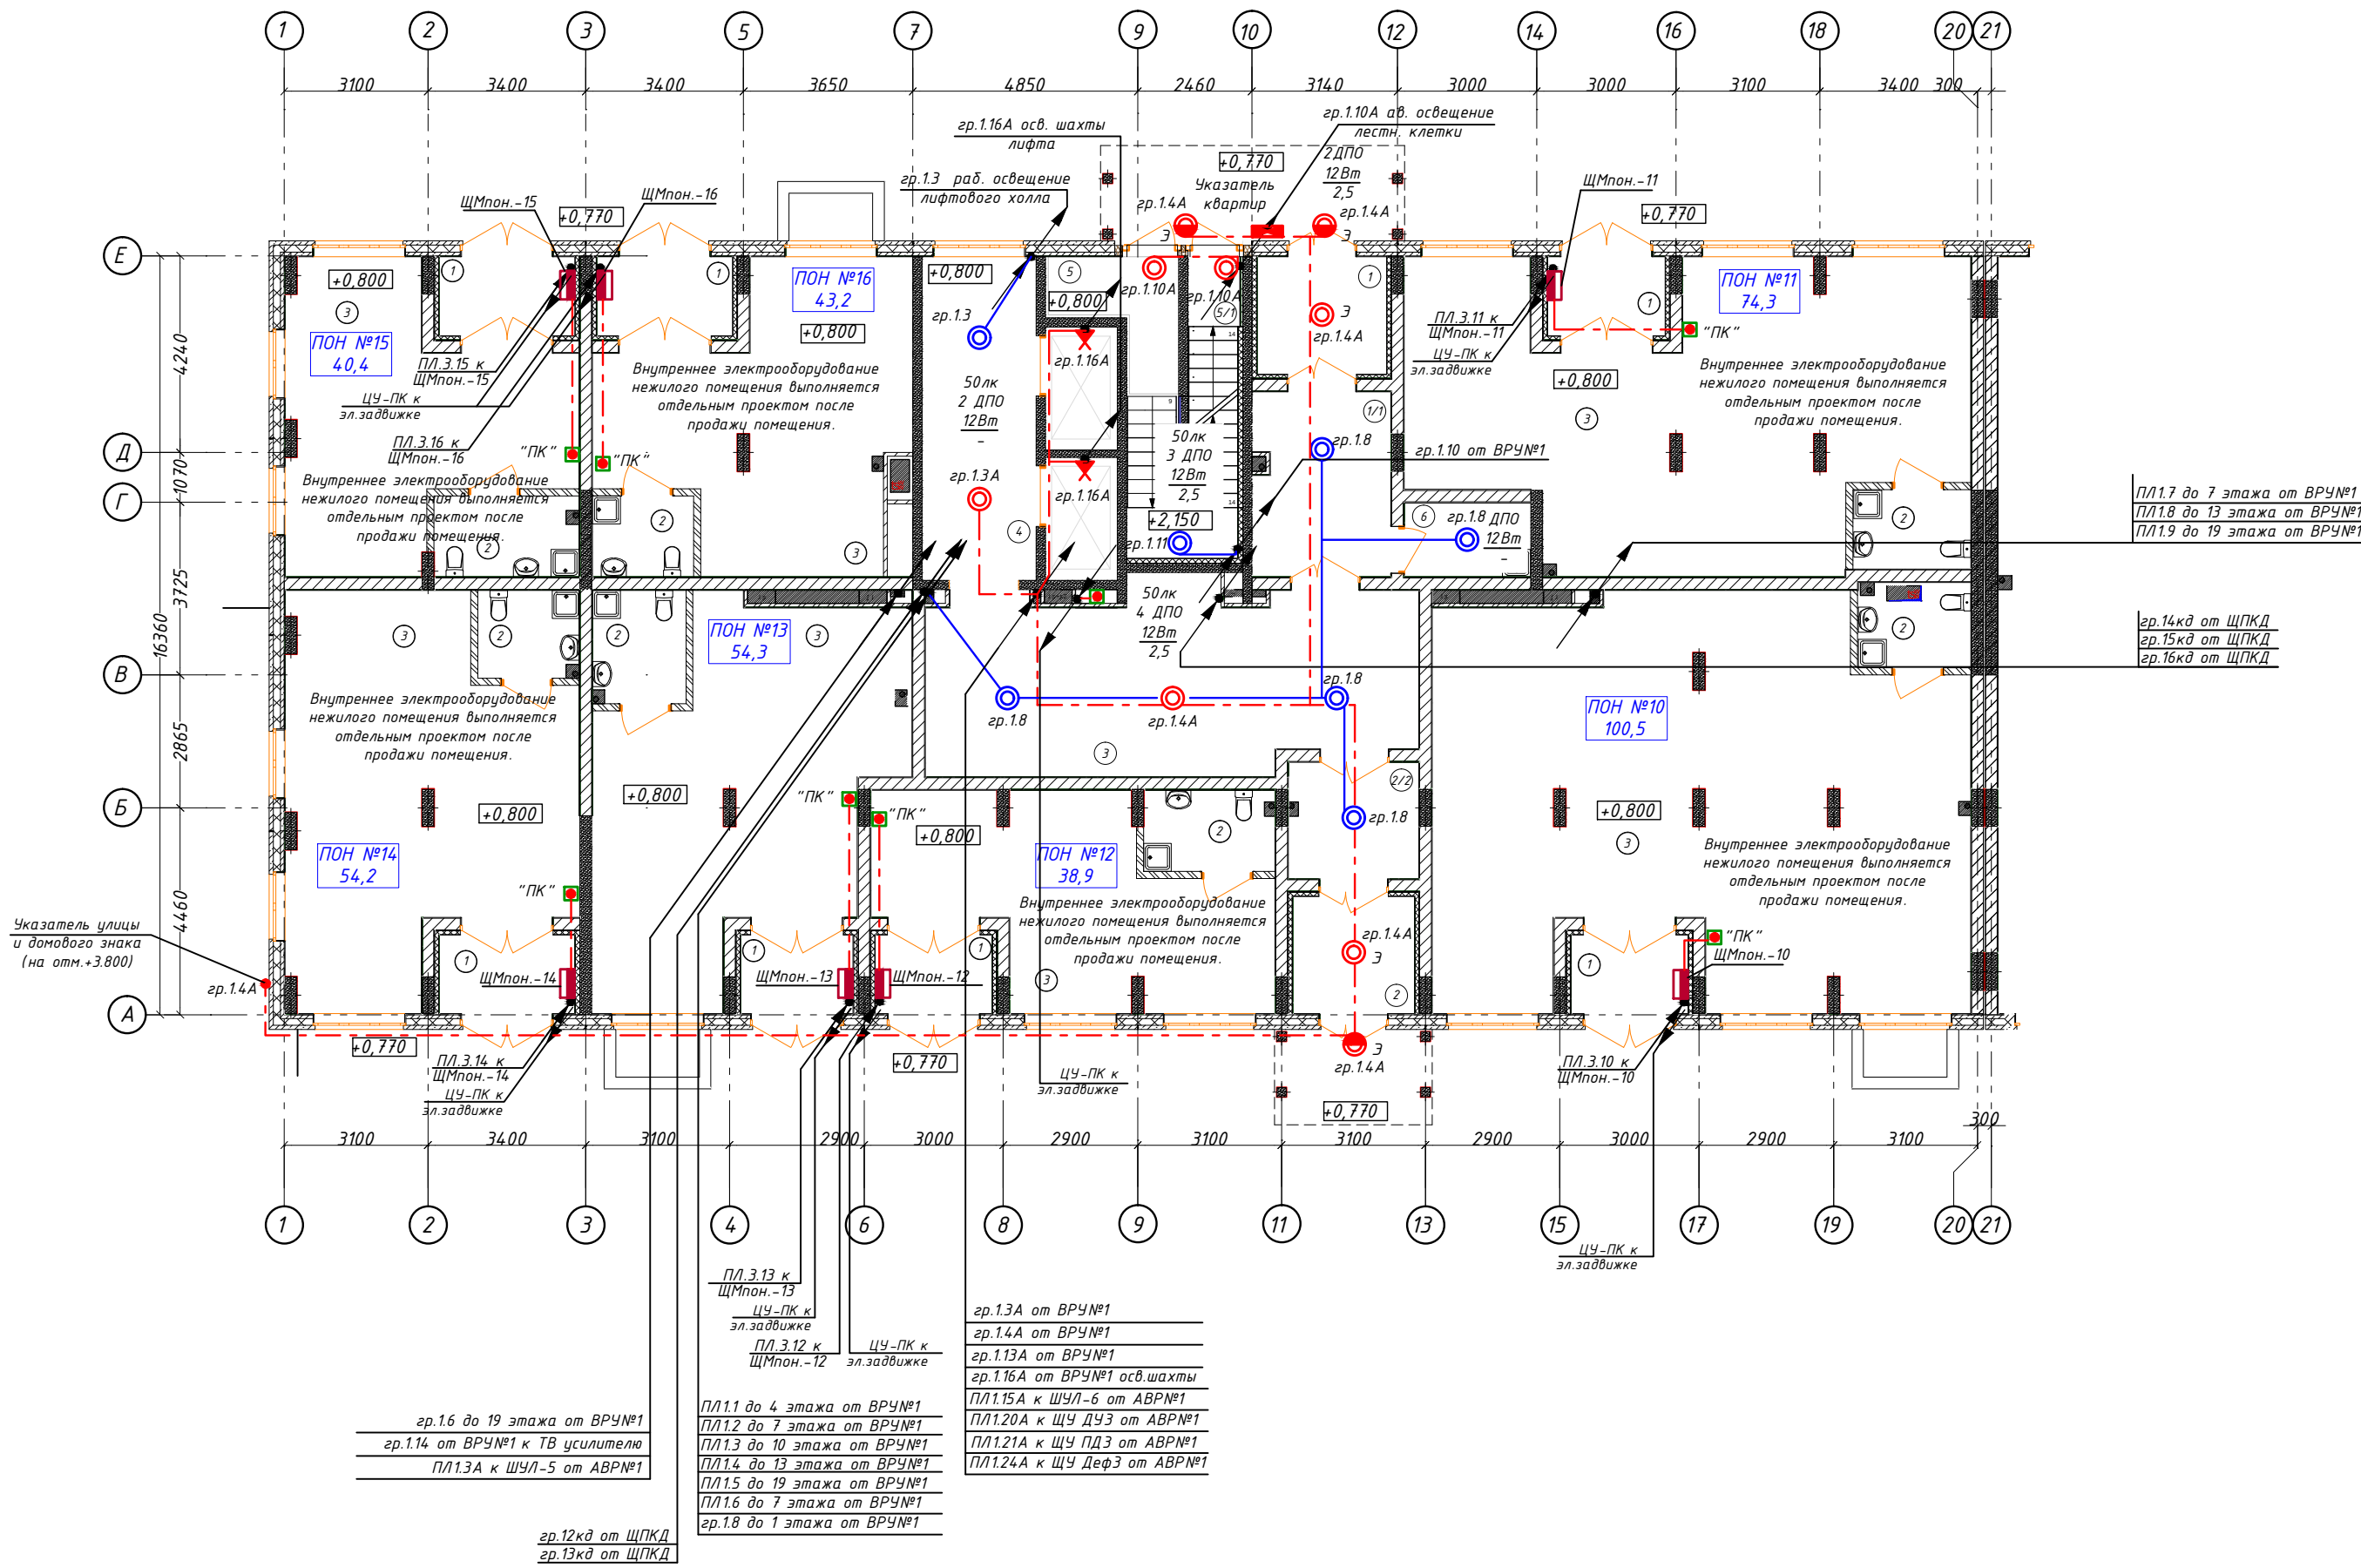

3 секция 1 этаж Ведомость МОП помещений			3 секция 1 этаж Ведомость помещение ПОН 13		
№ по плану	Наименование	Площадь	№ по плану	Наименование	Площадь
1	Тамбур 1	7,1	1	Тамбур	4,3
1/1	Тамбур 1/1	11,8	2	С/у	4,9
2	Тамбур 2	6,7	3	ПОН 13	43,7
2/2	Тамбур 2/2	7,1			52,9 м²
3	Вестибюль	40,3	3 секция 1 этаж Ведомость помещение ПОН 14		
4	Коридор	17,2	№ по плану	Наименование	Площадь
5	Лестничная площадка	5,3			
5/1	Лестничная площадка	1,7	1	Тамбур	4,9
6	КУИ	4,4 м²	2	С/у	4,1
		101,6 м²	3	ПОН 14	45,2
3 секция 1 этаж Ведомость помещение ПОН 10					54,2 м²
№ по плану	Наименование	Площадь	3 секция 1 этаж Ведомость помещение ПОН 15		
			№ по плану	Наименование	Площадь
1	Тамбур	4,3			
2	С/у	4,5	1	Тамбур	4,9
3	ПОН 10	91,7	2	С/у	5,3
		100,5 м²	3	ПОН 15	30,0
3 секция 1 этаж Ведомость помещение ПОН 11					40,2 м²
№ по плану	Наименование	Площадь	3 секция 1 этаж Ведомость помещение ПОН 16		
			№ по плану	Наименование	Площадь
1	Тамбур	4,3			
2	С/у	4,3	1	Тамбур	4,9
3	ПОН 11	65,7	2	С/у	3,8
		74,3 м²	3	ПОН 16	34,3
3 секция 1 этаж Ведомость помещение ПОН 12					43,0 м²
№ по плану	Наименование	Площадь			
1	Тамбур	4,4			
2	С/у	5,0			
3	ПОН 12	29,6			
		39,0 м²			

Блок-схема жилого дома

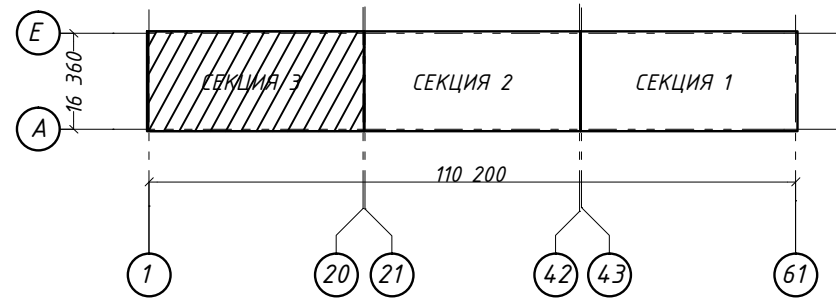

Условные обозначения

- Щит механизации помещения общего назначения (ЩМпон)
- кабель уходит на более высокую отметку или приходит с более высокой отметки
- кабель уходит на более низкую отметку или приходит с более низкой отметки
- прокладка кабеля в жесткой ПНД трубе в перекрытии вышележащего этажа
- прокладка кабеля в гофрированной трубе

Спецификация на этаж

Поз. обозн.	Наименование	Кол.	Примечание
1	Светильник настенный светодиодный, с датчиком движения ДПО 12Вт, IP54	15	
2	Выключатель 10А для скрытой установки однополюсный	-	
3	Розетка 16А, 220В для скрытой установки двухполюсная с защитным контактом	-	

1. Общие указания см. общие данные данного проекта.

2. Напряжение на лампах 230В, ремонтное 36В.

3. Высота установки розеток от пола: не выше чем 1 м (дополнительно согласовать с заказчиком).

4. Высота установки щитков - 1,8м до верха.

5. Высота установки выключателей - 1 м (дополнительно согласовать с заказчиком).



6. Выполнить диспетчерские надписи на щитах и пусковой аппаратуре.

7. Проход кабелей через стены выполнить в отрезках металлических труб согласно типовому проекту лист А7-92-13. С целью предотвращения проникновения и скопления воды и распространения пожара в местах прохода через стены, перекрытия или выхода наружу следует заделывать зазоры между проводами, кабелями и трубой (коробом, проемом и т. п.), а также резервные трубы (короба, проемы и т. п.) легко удаляемой массой из негорючего материала (см. примечание А7-92-13). Все сети выполняются сменяемыми. Аварийные и рабочие сети везде выполнить раздельно.

8. Каждая шахта лифтов оборудована стационарным электрическим освещением, обеспечивающим освещенность не менее 50лк при закрытых дверях шахты. Крайние аппараты освещения устанавливаются на расстоянии не более чем 0,5м от самой верхней и самой нижней точек шахты.

9. Монтаж и заземление выполнить в соответствии с ПТБ, ПУЭ и СП 76.13330.

АП4.7/05-23-30М				
Многоквартирный жилой дом со встроенными помещениями общественного назначения №47 (по генплану), расположенный в ЖК "Анжуйский парк" в Кстовском районе Нижегородской области				
Изм.	Кол.уч.	Лист	№ док.	Подпись
ГИП	Соколова	03.24		
Разраб.	Пуртова	03.24		
Н.контр.	Киселева	03.24		
Внутреннее электрооборудование			Стadia	Лист
План 1 этажа с электросетями. Секция 3			P	18
			ООО «АПМ«Проспект»	
формат А2				

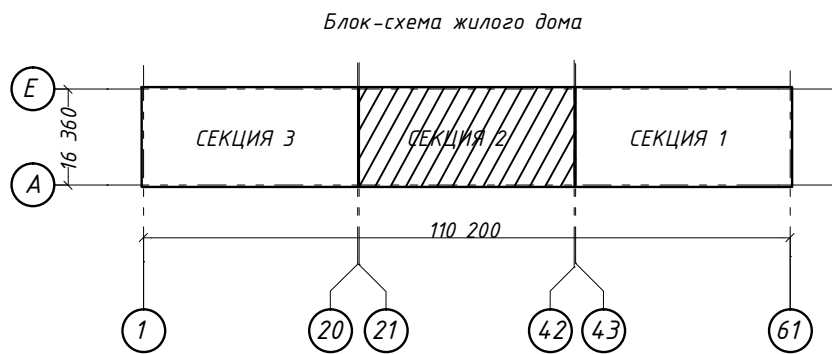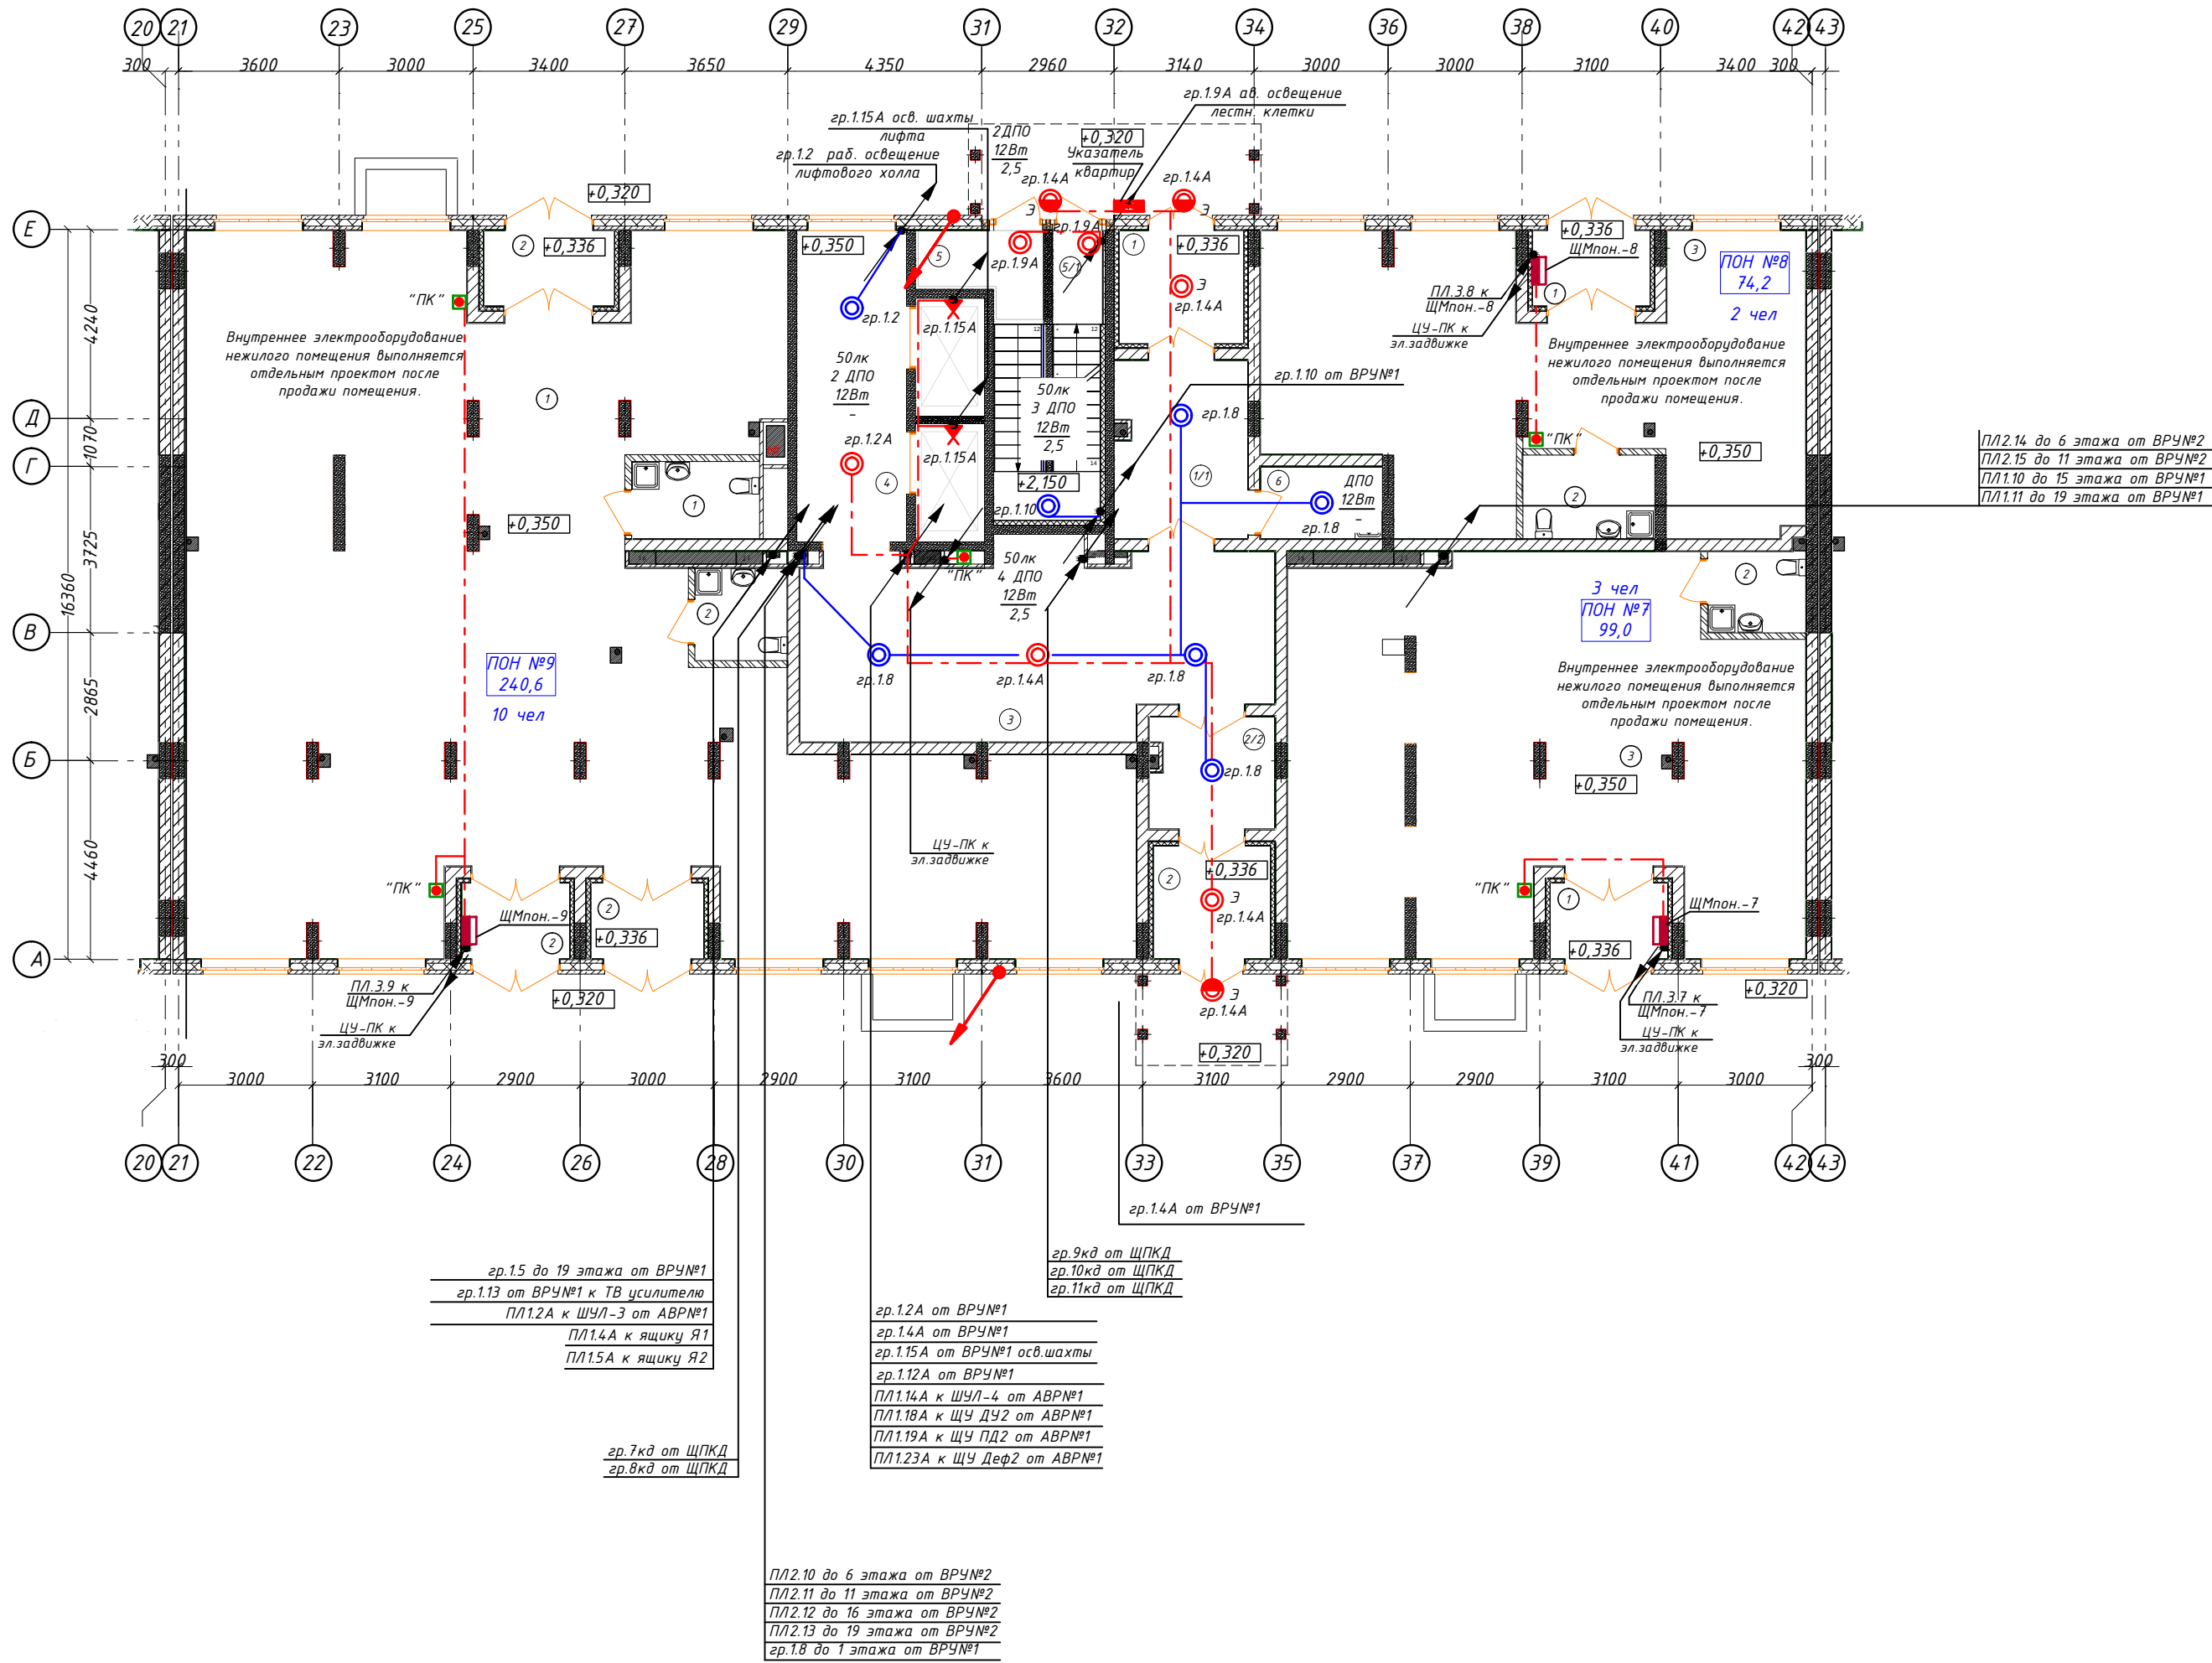

Условные обозначения


- Щит механизации помещения общего назначения (ЩМпон)
- кабель уходит на более высокую отметку или приходит с более высокой отметки
- кабель уходит на более низкую отметку или приходит с более низкой отметки
- прокладка кабеля в жесткой ПНД трубе в перекрытии вышележащего этажа
- прокладка кабеля в гофрированной трубе

Спецификация на этаж


Поз. обозн.	Наименование	Кол.	Примечание
1	Светильник настенный светодиодный, с датчиком движения ДПО 12Вт, IP54	15	
2	Выключатель 10А для скрытой установки однополюсный	-	
3	Розетка 16А, 220В для скрытой установки двухполюсная с защитным контактом	-	

- Общие указания см. общие данные данного проекта.
- Напряжение на лампах 230В, ремонтное 36В.
- Высота установки розеток от пола: не выше чем 1 м (дополнительно согласовать с заказчиком).
- Высота установки щитов - 1,8м до верха.
- Высота установки выключателей - 1 м (дополнительно согласовать с заказчиком).
- Выполнить диспетчерские надписи на щитах и пусковой аппаратуре.
- Проклад кабелей через стены выполнять в отрезках неметаллических труб согласно типовому проекту лист А7-92-13. С целью предотвращения проникновения и скопления воды и распространения пожара в местах прохода через стены, перекрытия или выхода наружу следует заделывать зазоры между проводами, кабелями и трубой (коробом, проемом и т. п.), а также резервные трубы (короба, проемы и т. п.) легко удаляемой массой из негорючего материала (см. примечание А7-92-13). Все сети выполняются съемными. Аварийные и рабочие сети везде выполнять раздельно.
- Каждая шахта лифтов оборудована стационарным электрическим освещением, обеспечивающим освещенность не менее 50лк при закрытых дверях шахты. Крайние аппараты освещения устанавливаются на расстоянии не более чем 0,5м от самой верхней и самой нижней точек шахты.
- Монтаж и заземление выполнять в соответствии с ПТБ, ПУЭ и СП 76.13330.

АП4.7/05-23-30М				
Многоквартирный жилой дом со встроенными помещениями общественного назначения №47 (по генплану), расположенный в ЖК "Анжуиновский парк" в Кстовском районе Нижегородской области				
Изм.	Кол.уч.	Лист	№ док.	Подпись
ГИП	Соколова	03.24		
Разраб.	Пуртова	03.24		
Н.контр.	Киселева	03.24		
Внутреннее электрооборудование			Стация	Лист
План 1 этажа с электросетями. Секция 2			Р	19
			ООО «АПМ«Проспект»	

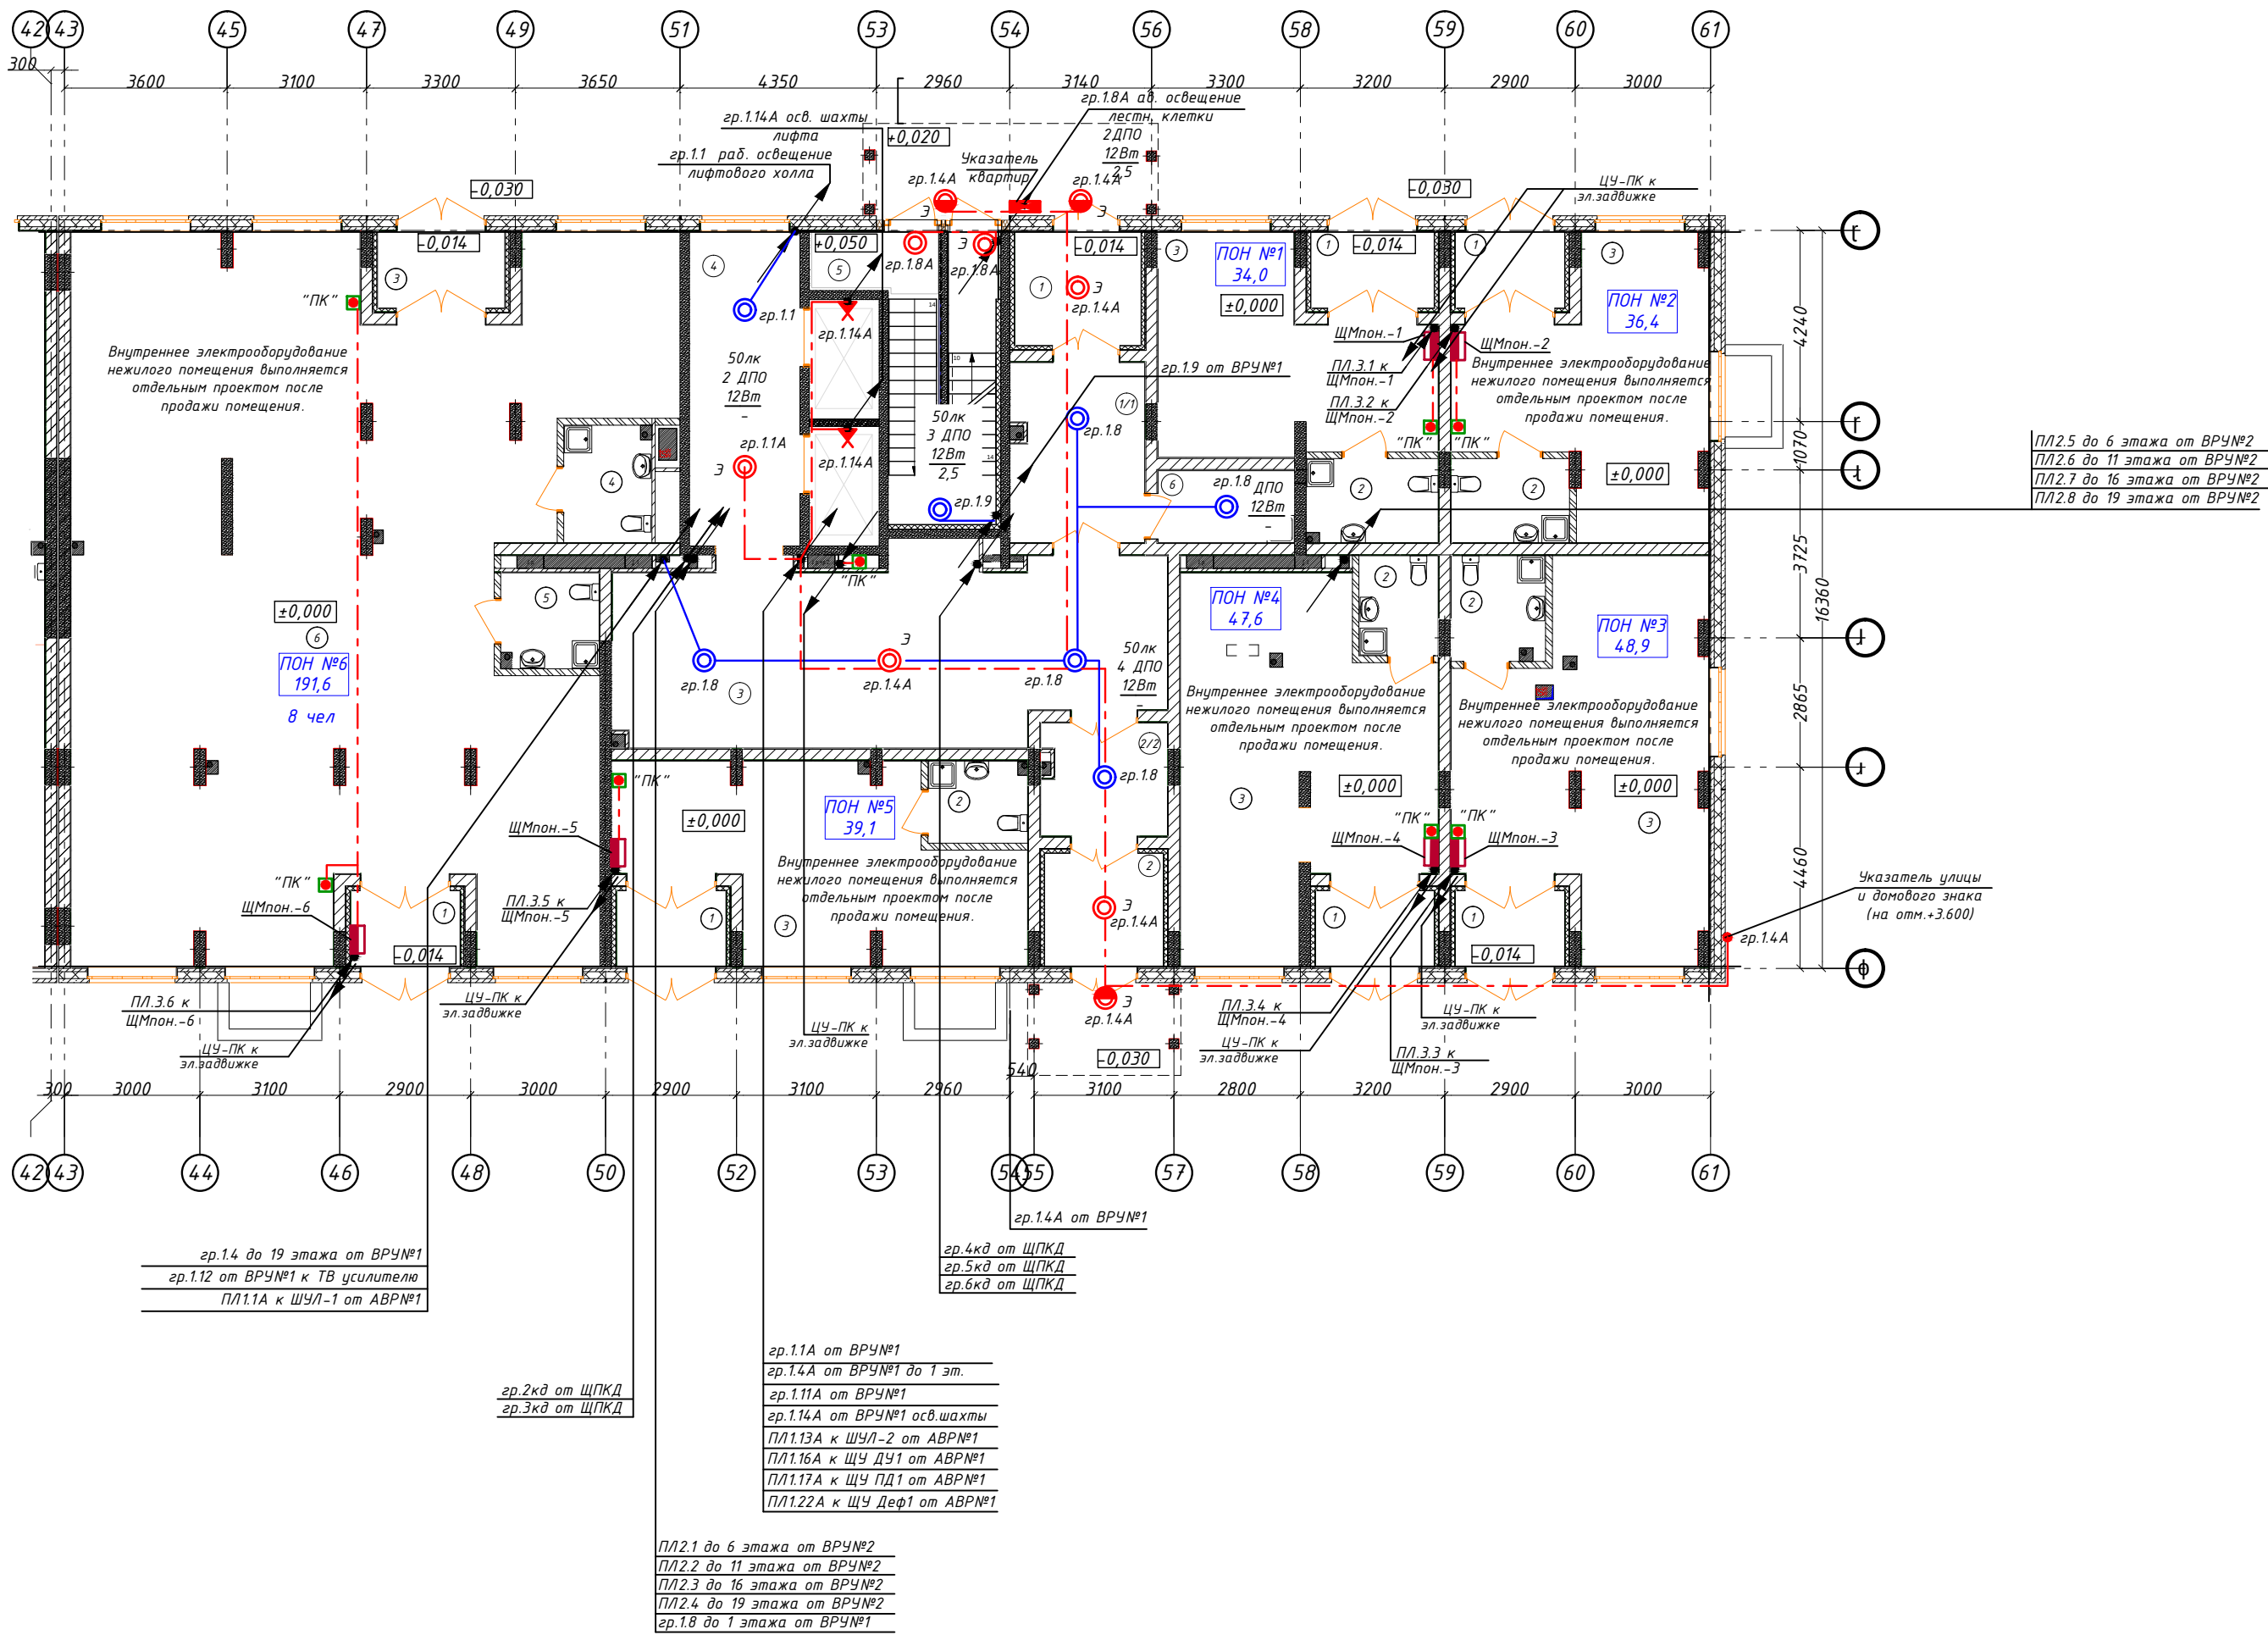

Экспликация помещений		
1 секция 1 этаж Ведомость МОП помещений		
№ по плану	Наименование	Площадь
1	Тамбур 1	7,1
1/1	Тамбур 1/1	11,8
2	Тамбур 2	6,7
2/2	Тамбур 2	6,8
3	Вестибюль	48,7
4	Коридор	17,2
5	Лестничная площадка	3,7
5/1	Лестничная площадка	3,0
6	КУИ	4,8
1 секция 1 этаж Ведомость помещений ПОН 1		
1	Тамбур	4,6
2	С/у	5,5
3	ПОН 1	23,9
		34,0 м ²
1 секция 1 этаж Ведомость помещений ПОН 2		
1	Тамбур	4,1
2	С/у	4,9
3	ПОН 2	27,4
		36,4 м ²
1 секция 1 этаж Ведомость помещений ПОН 3		
1	Тамбур	4,1
2	С/у	4,6
3	ПОН 3	39,8
		48,8 м ²
1 секция 1 этаж Ведомость помещений ПОН 4		
1	Тамбур	4,5
2	С/у	3,9
3	ПОН 4	39,2
		47,6 м ²
1 секция 1 этаж Ведомость помещений ПОН 5		
1	Тамбур	4,1
2	С/у	4,0
3	ПОН 5	31,0
		39,1 м ²
1 секция 1 этаж Ведомость помещений ПОН 6		
1	Тамбур	4,1
3	Тамбур	4,8
4	С/у	5,1
5	С/у	4,7 м ²
6	ПОН 6	172,8
		191,5 м ²

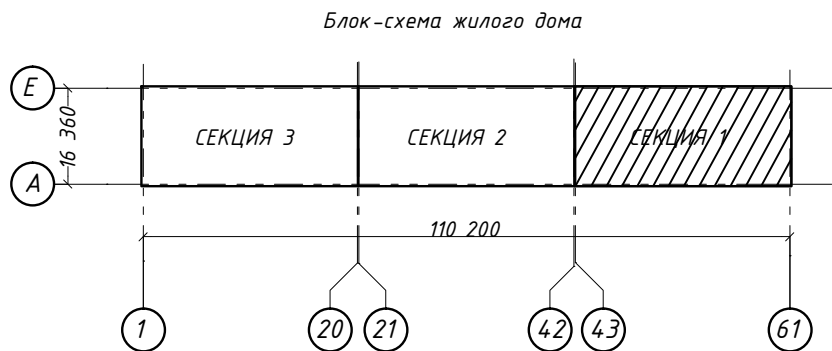


- Условные обозначения
- Щит механизации помещения общего назначения (ЩМпон)
 - кабель уходит на более высокую отметку или приходит с более высокой отметки
 - кабель уходит на более низкую отметку или приходит с более низкой отметки
 - прокладка кабеля в жесткой ПНД трубе
 - прокладка кабеля в гофрированной трубе

Спецификация на этаж			
Поз. обозн.	Наименование	Кол.	Примечание
1	Светильник настенный светодиодный, с датчиком движения ДПО 12Вт, IP54	15	
2	Выключатель 10А для скрытой установки однополюсный	-	
3	Розетка 16А, 220В для скрытой установки двухполюсная с защитным контактом	-	

- Общие указания см. общие данные данного проекта.
- Напряжение на лампах 230В, ремонтное 36В.
- Высота установки розеток от пола: не выше чем 1 м (дополнительно согласовать с заказчиком).
- Высота установки щитков - 1,8м от верха.
- Высота установки выключателей - 1 м (дополнительно согласовать с заказчиком).
- Выполнить диспетчерские надписи на щитах и пусковой аппаратуре.
- Проход кабелей через стены выполнять в отрезках неметаллических труб согласно типовому проекту лист А7-92-13. С целью предотвращения проникновения и скопления воды и распространения пожара в местах прохода через стены, перекрытия или выхода наружу следует заделывать зазоры между проводами, кабелями и трубой (коробом, проемом и т. п.), а также резервные трубы (короба, проемы и т. п.) легко удаляемой массой из негорючего материала (см. примечание А7-92-13). Все сети выполняются съемными. Аварийные и рабочие сети везде выполнить раздельно.
- Каждая шахта лифтов оборудована стационарным электрическим освещением, обеспечивающим освещенность не менее 50лк при закрытых дверях шахты. Крайние аппараты освещения устанавливаются на расстоянии не более чем 0,5м от самой верхней и самой нижней точек шахты.
- Монтаж и заземление выполнить в соответствии с ПТБ, ПУЭ и СП 76.13330.

				АП47/05-23-30М		
				Многоквартирный жилой дом со встроенными помещениями общественного назначения №47 (по генплану), расположенный в ЖК "Анжудиновский парк" в Кстовском районе Нижегородской области		
Изм.	Колуч.	Лист	№ док.	Подпись	Дата	
ГИП	Соколова		03.24	Внутреннее электрооборудование	Стация	Лист
					Р	20
Разраб.	Пуртова		03.24	План 1 этажа с электросетями. Секция 1	ООО «АПМ»«Проспект»	
Н.контр.	Киселева		03.24			

План типового этажа 3 секция

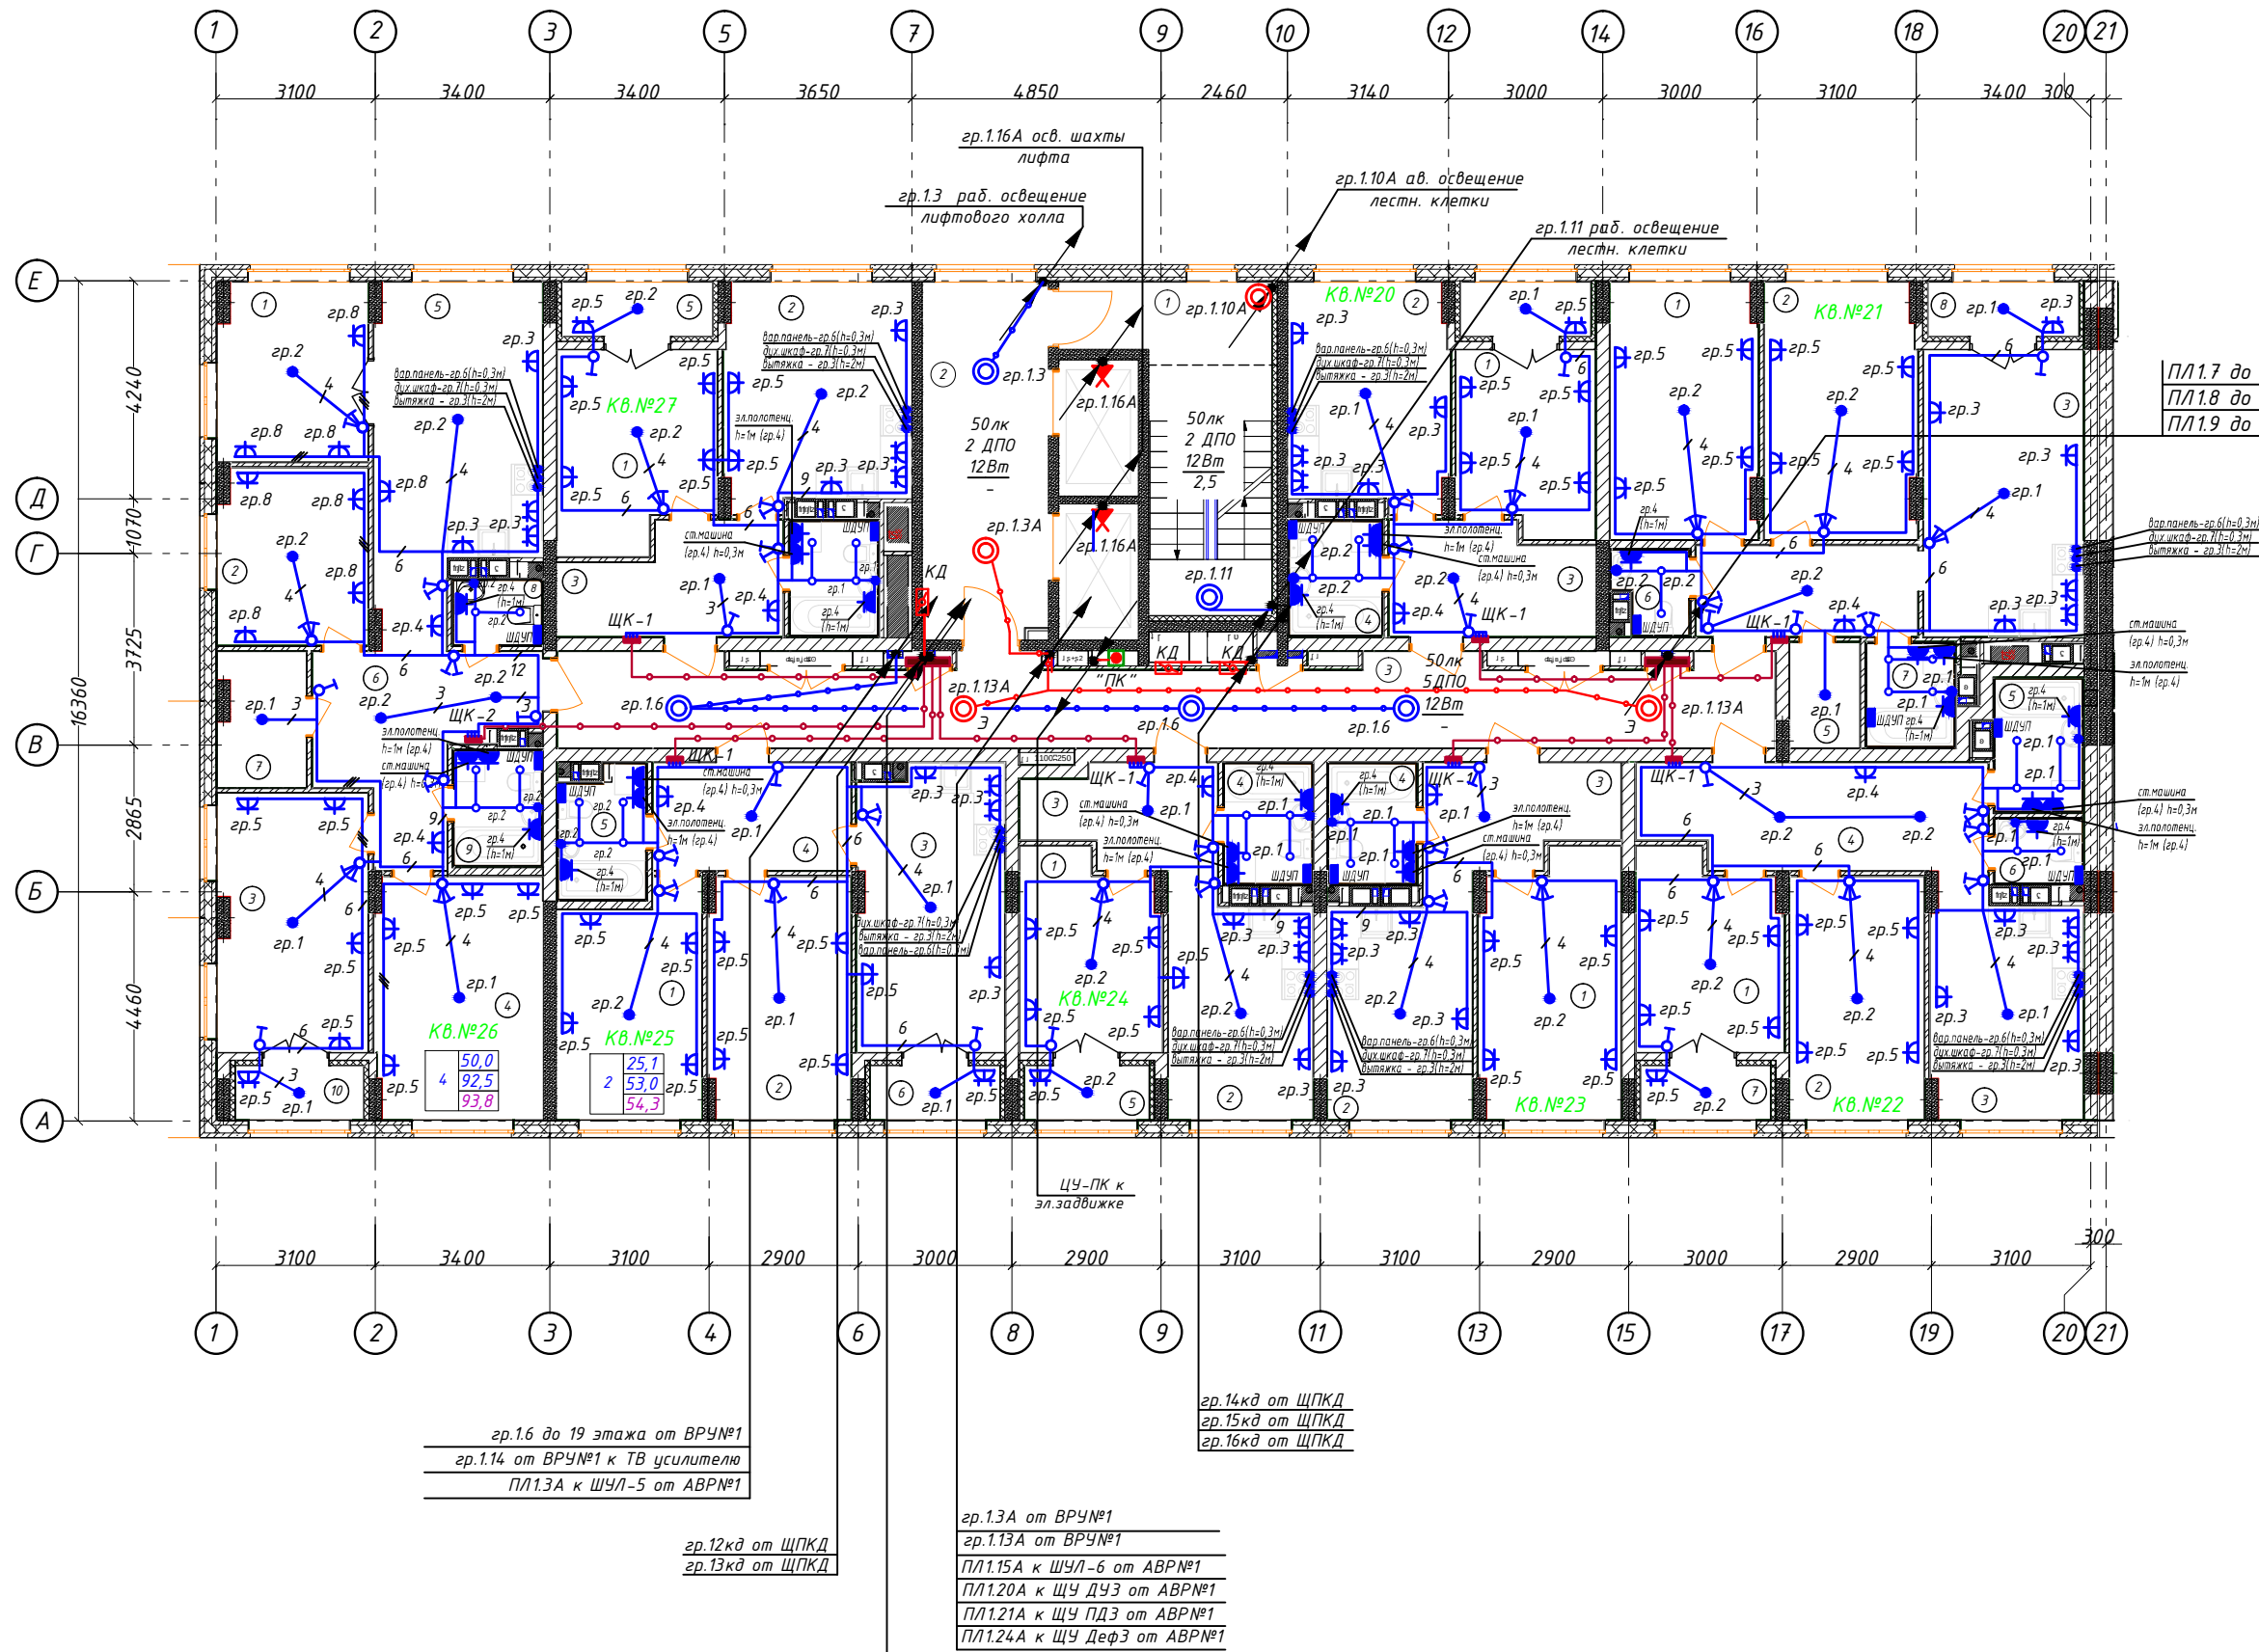


3 секция 3-11 этаж Ведомость МОП помещений			3 секция 3-11 этаж Экспликация 1-к кв. №24		
№ по плану	Наименование	Площадь	№ по плану	Наименование	Площадь
1	Лестничная площадка	11,1	1	Жилая комната	10,2
2	Лифтовой холл	17,2	2	Кухня	12,3
3	Коридор	38,8	3	Коридор	6,8
		67,1 м ²	4	С/у	4,0
3 секция 3-11 этаж Экспликация 1-к кв. №20			5	Лоджия	2,6
					34,6
№ по плану	Наименование	Площадь	3 секция 3-11 этаж Экспликация 2-к кв. №25		
1	Жилая комната	9,4	№ по плану	Наименование	Площадь
2	Кухня	13,4			
3	Коридор	8,4	1	Жилая комната	12,1
4	С/у	4,0	2	Жилая комната	13,0
5	Лоджия	2,6	3	Кухня	15,7
		37,8 м ²	4	Коридор	8,1
3 секция 3-11 этаж Экспликация 2-к кв. №21			5	С/у	4,1
№ по плану	Наименование	Площадь	6	Лоджия	2,6
					54,3
1	Жилая комната	14,2	3 секция 3-11 этаж Экспликация 4-к кв. №26		
2	Жилая комната	14,7	№ по плану	Наименование	Площадь
3	Кухня	17,4			
4	Коридор	7,7	1	Жилая комната	10,1
5	Кладовая	2,8	2	Жилая комната	10,0
6	С/у	2,2	3	Жилая комната	14,6
7	Ванная	3,4	4	Жилая комната	15,3
8	Лоджия	3,0	5	Кухня	19,9
		65,4 м ²	6	Коридор	12,3
3 секция 3-11 этаж Экспликация 2-к кв. №22			7	Кладовая	4,4
№ по плану	Наименование	Площадь	8	С/у	2,1
			9	С/у	3,8
1	Жилая комната	10,5	10	Лоджия	2,6
2	Жилая комната	12,4			93,8
3	Кухня	12,9	3 секция 3-11 этаж Экспликация 1-к кв. №27		
4	Коридор	13,6	№ по плану	Наименование	Площадь
5	Ванная	4,4			
6	С/у	2,1	1	Жилая комната	11,4
7	Лоджия	2,6	2	Кухня	15,5
		58,5 м ²	3	Коридор	8,4
3 секция 3-11 этаж Экспликация 1-к кв. №23			4	С/у	3,8
№ по плану	Наименование	Площадь	5	Лоджия	3,0
					40,6
1	Жилая комната	13,8	Общая площадь квартир (без учета лоджий)		
2	Кухня	12,3			408,2 м ²
3	Коридор	7,2	Общая площадь квартир с учетом лоджий		
4	С/у	4,0			427,7 м ²
		37,3 м ²	Общая площадь квартир с учетом лоджий с коэф. 0,5		
					418,2 м ²

Спецификация

Поз. обозн.	Наименование	Кол.	Примечание
1	Светильник встраиваемый в натяжной потолок IP20	38	С/у
2	Подвесной патрон	41	
3	Светильник светодиодный, с датчиком движения ДПО 12Вт, IP54	9	
4	Патрон карболитовый настенный, Е27, черный, наклонный	2	
5	Выключатель 10А для скрытой установки однополюсный	16	
6	Выключатель 10А для скрытой установки однополюсный сдвоенный	33	
7	Розетка 16А, 220В для скрытой установки двухполюсная с защитным контактом	89	
8	Розетка 16А для скрытой установки двухполюсная с защитным контактом, собственная	23	
9	Розетка 16А для скрытой установки, с защитным контактом, герметичная 230В, IP44	27	
10	Шина дополнительного выравнивания потенциалов (ШДУП)	11	
11	Вывод электрический	35	

- Общие указания см. общие данные данного проекта.
- Напряжение на лампах 230В, ремонтное 36В.
- Высота установки розеток от пола - не выше чем 1 м;
- Высота установки щитков - 1,8м до верха;
- Высота установки выключателей - 1 м (дополнительно согласовать с заказчиком).
- Выполнить диспетчерские надписи на щитах и пусковой аппаратуре.
- От щитка этажного ЩЭ до щитка квартирного ЩК проложить кабель ВВГнг(А)-LS 3х10. Кабель проложить в ПНД трубе в полу вышележащего этажа(по согласованию с заказчиком).
- Однолинейную расчетную схему ЩМ квартиры см. лист 7 данного проекта.
- Проход кабелей через стены выполнить в отрезках металлических труб согласно типовому проекту лист А7-92-13. С целью предотвращения проникновения и скопления воды и распространения пожара в местах прохода через стены, перекрытия или выхода наружу следует заделывать зазоры между проводами, кабелями и трубой (коробом, проемом и т. п.), а также резервные трубы (короба, проемы и т. п.) легко удаляемой массой из несоразмерного материала (см. примечание А7-92-13). Все сети выполняются сменными. Аварийные и рабочие сети безде выполнять раздельно.
- Каждая шахта лифтов оборудована стационарным электрическим освещением, обеспечивающим освещенность не менее 50лк при закрытых дверях шахты. Крайние аппараты освещения устанавливаются на расстоянии не более чем 0,5м от самой верхней и самой нижней точек шахты.
- Монтаж и заземление выполнить в соответствии с ПТБ, ПУЭ и СП 76.13330.

				АП47/05-23-30М		
				Многоквартирный жилой дом со встроенными помещениями общественного назначения №47 (по генплану), расположенный в ЖК "Анжуйский парк" в Кстовском районе Нижегородской области		
Изм.	Кол.уч.	Лист	№ док.	Подпись	Дата	
ГИП	Соколова				03.24	Внутреннее электрооборудование
Разраб.	Пуртова				03.24	План типового этажа с электросетями.
Н.контр.	Киселева				03.24	Секция 3
				Стadia	Лист	Листов
				Р	21	
				ООО «АПМ«Проспект»		

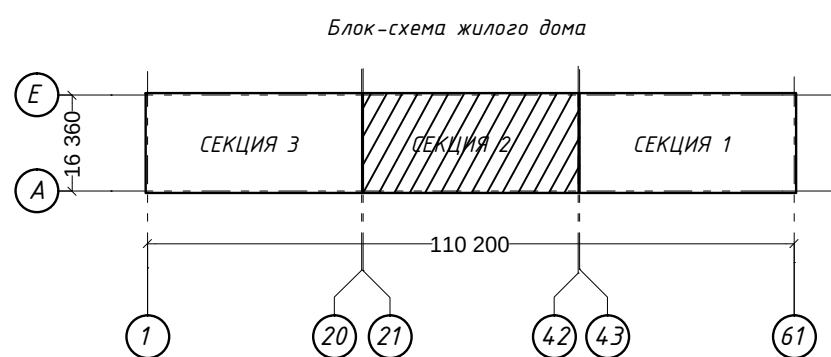[illegible]

 - клапан дымоудаления 0,024кВт (КД)


Поз. обозн.	Наименование	Кол.	Примечание
1	Светильник встраиваемый в натяжной потолок IP20	44	○ С/у
2	Подвесной патрон	42	●
3	Светильник светодиодный, с датчиком движения ДПО 12Вт, IP54	9	◎
4	Патрон карболитовый настенный, E27, черный, наклонный	2	✕
5	Выключатель 10А для скрытой установки однополюсный	18	♂
6	Выключатель 10А для скрытой установки однополюсный с собственн	34	⚗
7	Розетка 16А, 220В для скрытой установки двухполюсная с защитным контактом	86	⚡
8	Розетка 16А для скрытой установки двухполюсная с защитным контактом , собственная	28	⚡
9	Розетка 16А для скрытой установки, с защитным контактом, герметичная 230В, IP44	33	⚡
10	Шина дополнительного уравнивания потенциалов (ШДУП)	13	—
11	Вывод электрический	43	●

1. Общие указания см. общие данные данного проекта.
2. Напряжение на лампах 230В, ремонтное 36В.
3. Высота установки розеток от пола - не выше чем 1 м;
4. Высота установки щитков - 1,8м до верха;
5. Высота установки выключателей - 1 м (дополнительно согласовать с заказчиком).
6. Выполнить диспетчерские надписи на щитах и пусковой аппаратуре.
7. От щитка этажного ЩЭ до щитка квартирного ЩК проложить кабель ВВГнг(А)-LS 3х10. Кабель проложить в ПНД трубе в полу выделенного этажа(по согласованию с заказчиком).
8. Однолинейную расчетную схему ШМ в квартиры см. лист 7 данного проекта.
9. Проход кабелей через стены выполнить в отрезках металлических труб согласно типовому проекту лист А7-92-13. С целью предотвращения проникновения и скопления воды и распространения пожара в местах прохода через стены, перекрытия или выхода наружу следует заделывать зазоры между проводами, кабелями и трубой (коробом, проемом и т. п.) а также резервные трубы (короба, проемы и т. п.) легко удаляемой массой из негорючего материала (см. примечание А7-92-13). Все стены выполняются цементными. Аварийные и рабочие сети бездымные.
10. Каждая шахта лифта оборудована стационарным электрическим освещением, обеспечивающим освещенность не менее 50 лк при закрытых дверях шахты. Крайние аппараты освещения устанавливаются на расстоянии не более чем 0,5м от самой верхней и самой нижней точек шахты.
11. Монтаж и заземление выполняются в соответствии с ПТБ, ПУЭ и СП 76.1330.

					АП 47/05-23-30М		
					Многоквартирный жилой дом со встроенными помещениями общественного назначения №1 (по значению), расположенный в ЖК "Анкудиновский парк" в Кстовском районе Нижегородской области		
Изм.	Кол.уч.	Лист	№ док.	Подпись	Дата	Стадия	Лист
						Р	22
ГИП				Соколова	<i>А.А.А.</i>	03.24	
Разраб.				Пуртова	<i>В.В.В.</i>	03.24	
Н.контр.				Киселева	<i>Н.Н.Н.</i>	03.24	
						Внутреннее электрооборудование	
						План типового этажа с электросетями. Секция 2	
						ООО «АПМ «Проспект»	

формат A2

План типового этажа 1 секция

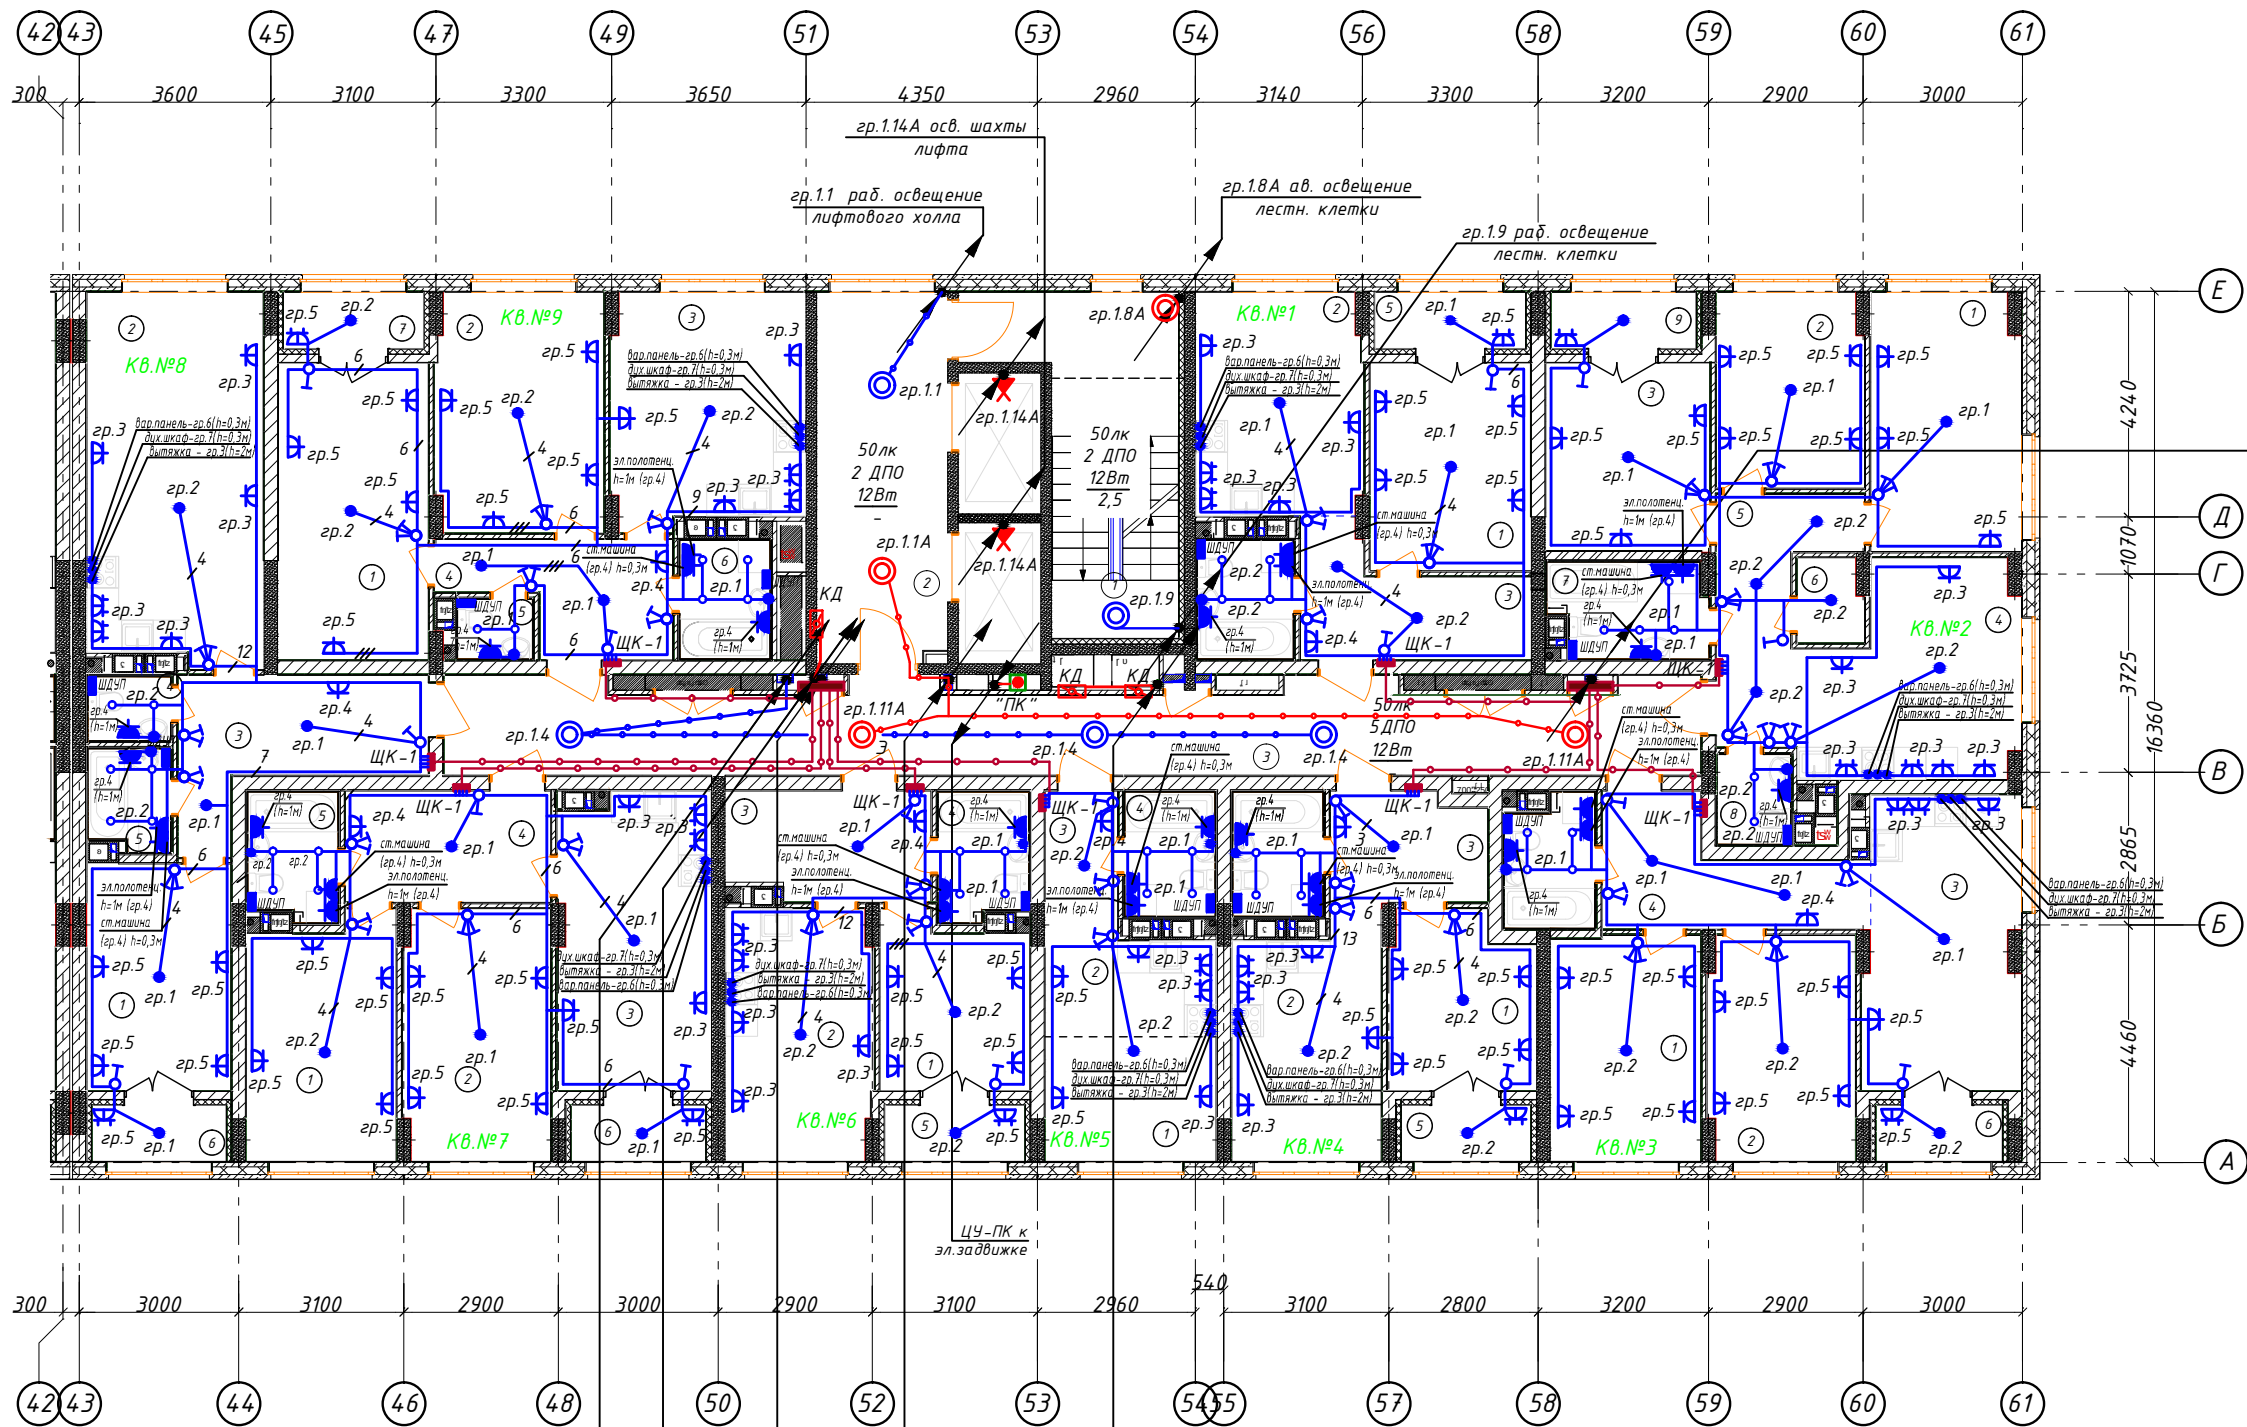

П/Л2.5 до 6 этажа от ВРУ№2
П/Л2.6 до 11 этажа от ВРУ№2
П/Л2.7 до 16 этажа от ВРУ№2
П/Л2.8 до 19 этажа от ВРУ№2

гр.1.4 до 19 этажа от ВРУ№1
гр.1.12 от ВРУ№1 к ТВ усилителю
П/Л1.1А к ЩУЛ-1 от АВР№1

гр.2кв от ЩПКД
гр.3кв от ЩПКД

гр.4кв от ЩПКД
гр.5кв от ЩПКД
гр.6кв от ЩПКД


гр.1.1А от ВРУ№1
гр.1.11А от ВРУ№1
П/Л1.13А к ЩУЛ-2 от АВР№1
П/Л1.16А к ЩУ ДУ1 от АВР№1
П/Л1.17А к ЩУ ПД1 от АВР№1
П/Л1.22А к ЩУ Деф1 от АВР№1

П/Л2.1 до 6 этажа от ВРУ№2
П/Л2.2 до 11 этажа от ВРУ№2
П/Л2.3 до 16 этажа от ВРУ№2
П/Л2.4 до 19 этажа от ВРУ№2

Условные обозначения

- Щит этажный
- Щит квартирный (ЩМ)

- кабель уходит на более высокую отметку или приходит с более высокой отметки
- кабель уходит на более низкую отметку или приходит с более низкой отметки
- прокладка кабеля в жесткой ПНД трубе в перекрытии вышележащего этажа
- клапан дымоудаления 0,024кВт (КД)

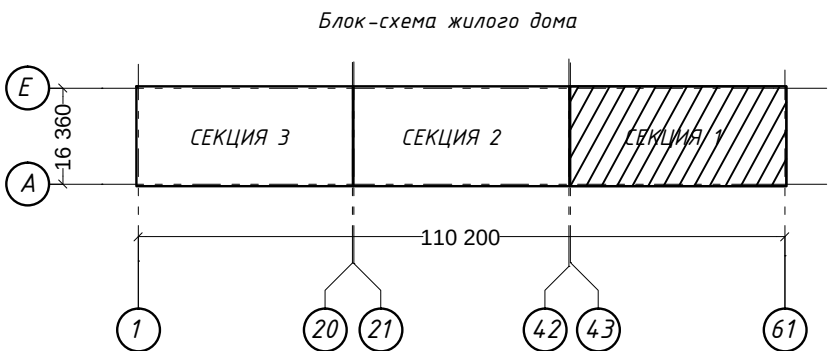

Экспликация помещений


1 секция 3-11 этаж Ведомость МОП помещений			1 секция 3-11 этаж Экспликация СТ кв. №5		
№ по плану	Наименование	Площадь	№ по плану	Наименование	Площадь
1	Лестничная площадка	11,1	1	Жилая комната	7,5
2	Лифтовой холл	17,2	2	Кухня-ниша	5,8
3	Коридор	38,5	3	Коридор	3,8
		66,8 м²	4	Сс/у	4,0
1 секция 3-9 этаж Экспликация 1-к кв. №1			1 секция 3-9 этаж Экспликация 1-к кв. №6		
№ по плану	Наименование	Площадь	№ по плану	Наименование	Площадь
1	Жилая комната	11,8	1	Жилая комната	8,7
2	Кухня	13,1	2	Кухня	13,0
3	Коридор	8,1	3	Коридор	7,7
4	Сс/у	4,0	4	Сс/у	4,0
5	Лоджия	3,0	5	Лоджия	2,8
		40,0 м²			38,5
1 секция 3-11 этаж Экспликация 3-к кв. №2			1 секция 3-11 этаж Экспликация 2-к кв. №7		
№ по плану	Наименование	Площадь	№ по плану	Наименование	Площадь
1	Жилая комната	13,6	1	Жилая комната	12,4
2	Жилая комната	10,1	2	Жилая комната	13,0
3	Жилая комната	10,9	3	Кухня	15,7
4	Кухня	15,1	4	Коридор	8,1
5	Коридор	8,1	5	Сс/у	4,0
6	Кладовая	1,9	6	Лоджия	2,6
7	Сс/у	5,1	7	Лоджия	55,8 м²
8	С/у	2,3			54,5
9	Лоджия	2,8	1 секция 3-11 этаж Экспликация 1-к кв. №8		
		69,9 м²	№ по плану	Наименование	Площадь
1 секция 3-11 этаж Экспликация 2-к кв. №3			1	Жилая комната	11,6
№ по плану	Наименование	Площадь	2	Кухня	22,8
1	Жилая комната	11,9	3	Коридор	10,4
2	Жилая комната	11,6	4	С/у	1,9
3	Кухня	15,9	5	Ванная	2,8
4	Коридор	8,9	6	Лоджия	2,6
5	Сс/у	4,0			52,1 м²
6	Лоджия	2,4	1 секция 3-11 этаж Экспликация 2-к кв. №9		
		54,7 м²	№ по плану	Наименование	Площадь
1 секция 3-11 этаж Экспликация 1-к кв. №4			1	Жилая комната	15,7
№ по плану	Наименование	Площадь	2	Жилая комната	14,2
1	Жилая комната	8,9	3	Кухня	15,5
2	Кухня	12,3	4	Коридор	7,6
3	Коридор	5,9	5	С/у	1,6
4	Сс/у	4,0	6	Ванная	3,8
5	Лоджия	2,6	7	Лоджия	2,8
		33,7 м²			61,2 м²
1 секция 3-11 этаж Экспликация 1-к кв. №5			Общая площадь квартир (без лоджий)		
№ по плану	Наименование	Площадь	402,6 м²		
1	Жилая комната	8,9	Общая площадь квартир с уч. лоджий		
2	Кухня	12,3	424,7 м²		
3	Коридор	5,9	Общая площадь квартир с учетом лоджий с коэф. 0,5		
4	Сс/у	4,0	413,9 м²		
5	Лоджия	2,6			
		33,7 м²			

Спецификация


Поз. обоз.	Наименование	Кол.	Примечание
1	Светильник встраиваемый в натяжной потолок IP20	42	С/у
2	Подвесной патрон	46	
3	Светильник светодиодный, с датчиком движения ДПО 12Вт, IP54	9	
4	Патрон карболитовый настенный, Е27, черный, наклонный	2	
5	Выключатель 10А для скрытой установки однополюсный	16	
6	Выключатель 10А для скрытой установки однополюсный с защитным контактом	35	
7	Розетка 16А, 220В для скрытой установки двухполюсная с защитным контактом	87	
8	Розетка 16А для скрытой установки двухполюсная с защитным контактом, совенная	26	
9	Розетка 16А для скрытой установки, с защитным контактом, герметичная 230В, IP44	29	
10	Шина дополнительного уравнивания потенциалов (ШДУП)	12	
11	Вывод электрический	39	

- Общие указания см. общие данные данного проекта.
- Напряжение на лампах 230В, ремонтное 36В.
- Высота установки розеток от пола - не выше чем 1 м;
- Высота установки щитков - 1,8м до верха;
- Высота установки выключателей - 1 м (дополнительно согласовать с заказчиком).
- Выполнить диспетчерские надписи на щитах и пусковой аппаратуре.
- От щитка этажного ЩЭ до щитка квартирного ЩК проложить кабель ВВГнг(А)-LS 3х10. Кабель проложить в ПНД трубе в полу вышележащего этажа (по согласованию с заказчиком).
- Однолинейную расчетную схему ЩМ квартиры см. лист 7 данного проекта.
- Проход кабелей через стены выполнить в отрезках металлических труб согласно типовому проекту лист А7-92-13. С целью предотвращения проникновения и скопления воды и распространения пожара в местах прохода через стены, перекрытия или выхода наружу следует заделывать зазоры между проводами, кабелями и трубой (коробом, проемом и т. п.), а также резервные трубы (короба, проемы и т. п.) легко удаляемой массой из несоразмерного материала (см. примечание А7-92-13). Все сети выполняются сменяемыми. Аварийные и рабочие сети везде выполнять раздельно.
- Каждая шахта лифтов оборудована стационарным электрическим освещением, обеспечивающим освещенность не менее 50лк при закрытых дверях шахты. Крайние аппараты освещения устанавливаются на расстоянии не более чем 0,5м от самой верхней и самой нижней точек шахты.
- Монтаж и заземление выполнять в соответствии с ПТБ, ПУЭ и СП 76.13330.

				АП47/05-23-30М		
				Многоквартирный жилой дом со встроенными помещениями общественного назначения №47 (по генплану), расположенный в ЖК "Анжуйский парк" в Кстовском районе Нижегородской области		
				Внутреннее электрооборудование		
				План типового этажа с электросетями. Секция 1		
				ООО «АПМ«Проспект»		
Изм.	Кол.уч.	Лист	№ док.	Подпись	Дата	
ГИП	Соколова				03.24	
Разраб.	Пуртова				03.24	
Н.контр.	Киселева				03.24	

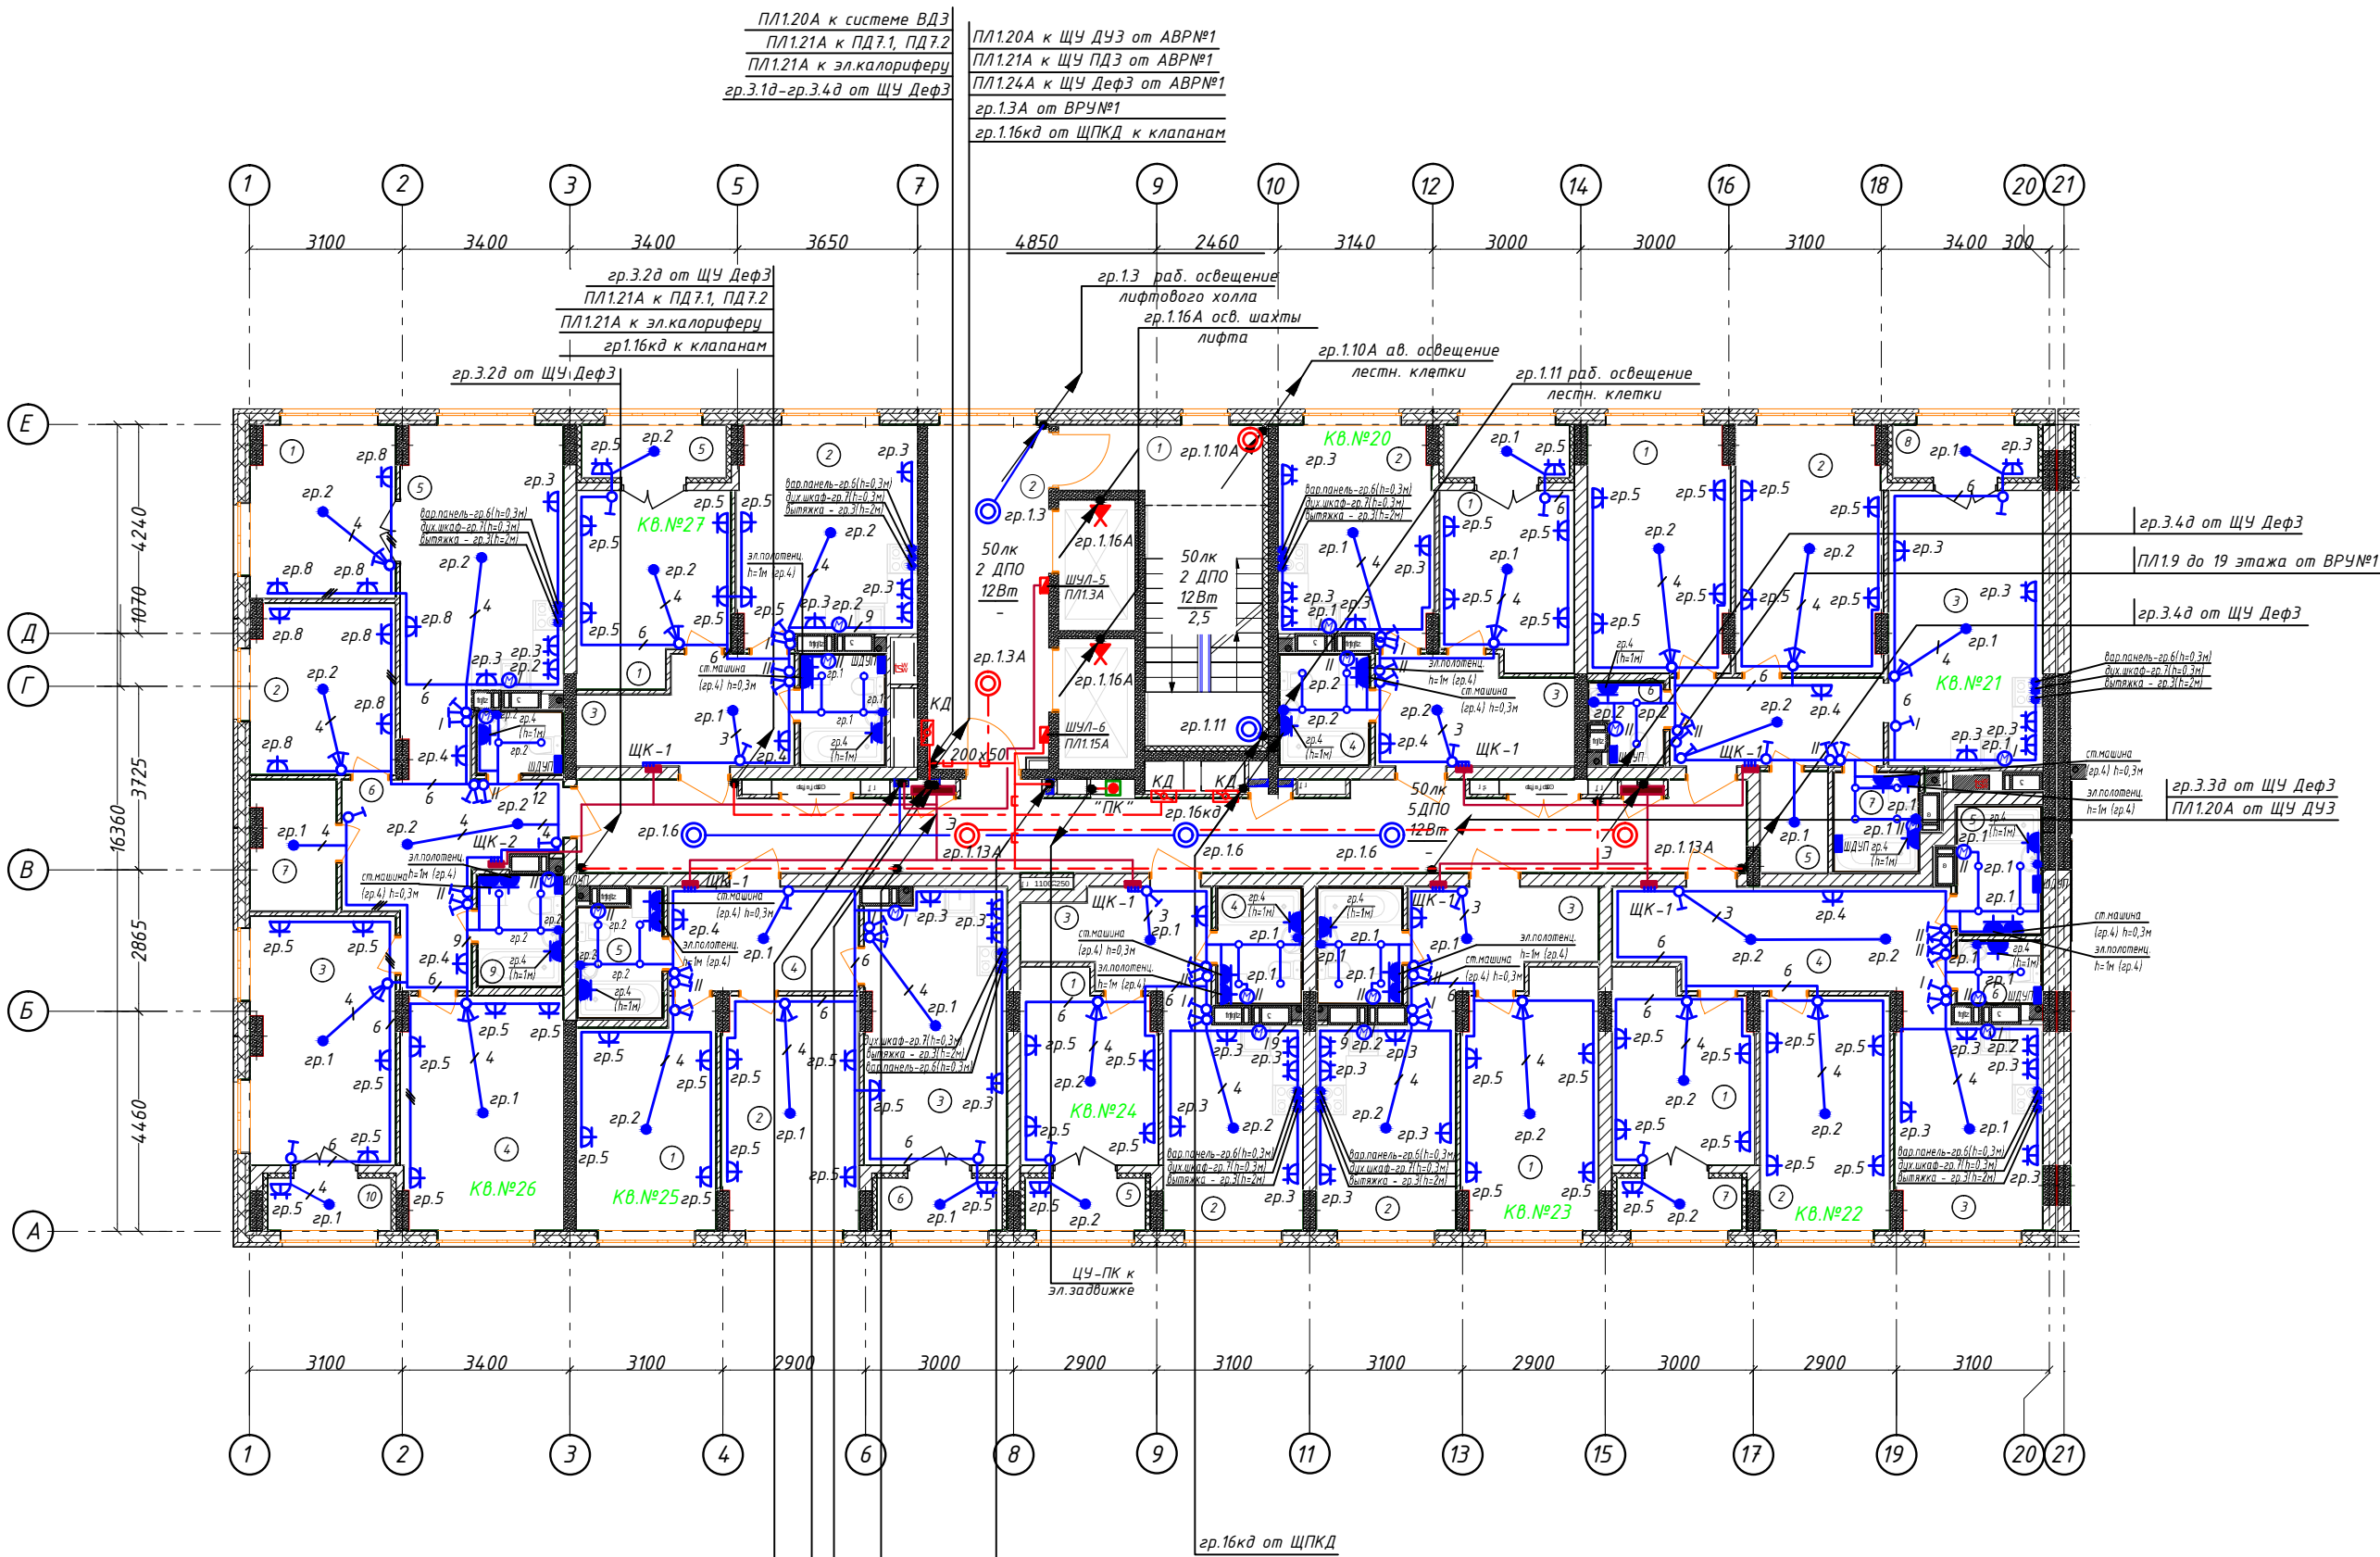

Фрагмент выхода на кровлю 3 секция

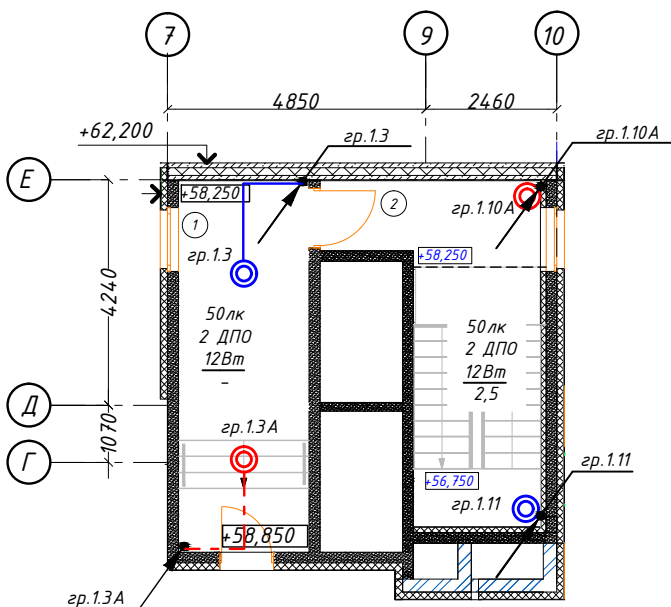


3 секция Экспликация помещений выхода на кровлю		
№ по плану	Наименование	Площадь
1	Коридор	17,2
2	Лестничная площадка	8,6
		25,8 м ²

Поз. обозн.	Наименование	Кол.	Примечание
1	Светильник встраиваемый в натяжной потолок IP20	38	С/у
2	Подвесной патрон	41	
3	Светильник светодиодный, с датчиком движения ДПО 12Вт, IP54	13	
4	Патрон карболатовый настенный, E27, черный, наклонный	2	
5	Выключатель 10А для скрытой установки однополюсный	33	
6	Выключатель 10А для скрытой установки однополюсный с выключателем	34	
7	Розетка 16А, 220В для скрытой установки двухполюсная с защитным контактом	89	
8	Розетка 16А, 220В для скрытой установки двухполюсная с защитным контактом, собственная	23	
9	Розетка 16А для скрытой установки, с защитным контактом, герметичная 230В, IP44	27	
10	Шина дополнительного уравнивания потенциалов (ШДУП)	11	
11	Вывод электрический	35	

Условные обозначения

- Щит этажный
- Щит квартирный (ЩМ)
- кабель уходит на более высокую отметку или приходит с более высокой отметки
- кабель уходит на более низкую отметку или приходит с более низкой отметки
- прокладка кабеля в жесткой ПНД трубе в перекрытии вышележащего этажа
- клапан вынуждения 0,024кВт (КД)

Блок-схема жилого дома


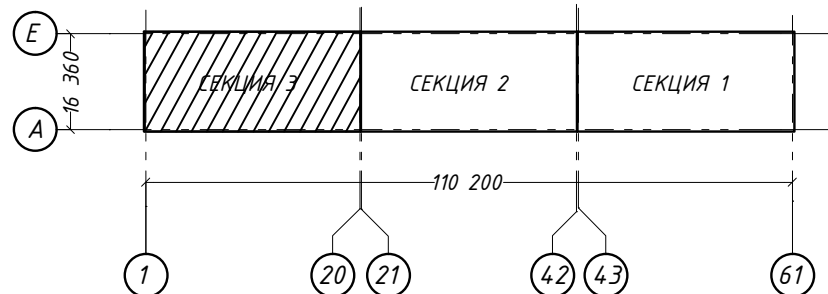


Экспликация помещений

3 секция 3-11 этаж Ведомость МОП помещений			3 секция 3-11 этаж Экспликация 1-к кв. №24		
№ по плану	Наименование	Площадь	№ по плану	Наименование	Площадь
1	Лестничная площадка	11,1	1	Жилая комната	10,2
2	Лифтовой холл	17,2	2	Кухня	12,3
3	Коридор	38,8	3	Коридор	6,8
		67,1 м ²	4	Сс/у	4,0
3 секция 3-11 этаж Экспликация 1-к кв. №20			5	Лоджия	2,6
					35,9 м ² 34,6
3 секция 3-11 этаж Экспликация 2-к кв. №25			3 секция 3-11 этаж Экспликация 2-к кв. №21		
№ по плану	Наименование	Площадь	№ по плану	Наименование	Площадь
1	Жилая комната	9,4	1	Жилая комната	12,1
2	Кухня	13,4	2	Жилая комната	13,0
3	Коридор	8,4	3	Кухня	15,7
4	Сс/у	4,0	4	Коридор	8,1
5	Лоджия	2,6	5	Сс/у	4,0
		37,8 м ² 36,5	6	Лоджия	2,6
3 секция 3-11 этаж Экспликация 2-к кв. №21					55,5 м ² 54,2
3 секция 3-11 этаж Экспликация 4-к кв. №26			3 секция 3-11 этаж Экспликация 1-к кв. №27		
№ по плану	Наименование	Площадь	№ по плану	Наименование	Площадь
1	Жилая комната	14,2	1	Жилая комната	11,4
2	Жилая комната	14,7	2	Кухня	15,6
3	Кухня	17,4	3	Коридор	8,4
4	Коридор	7,7	4	Сс/у	3,8
5	Кладовая	2,8	5	Лоджия	3,0
6	С/у	2,1			42,2 м ² 40,7
7	Ванная	3,4			408,0 м ²
8	Лоджия	3,0			427,5 м ²
		65,3 м ² 63,8			418,0 м ²
3 секция 3-11 этаж Экспликация 2-к кв. №22			3 секция 3-11 этаж Экспликация 1-к кв. №23		
№ по плану	Наименование	Площадь	№ по плану	Наименование	Площадь
7	Кладовая	4,4	4	Сс/у	3,8
8	С/у	2,1	5	Лоджия	3,0
9	Сс/у	3,8			42,2 м ² 40,7
10	Лоджия	2,6			408,0 м ²
		95,0 м ² 93,7			427,5 м ²
3 секция 3-11 этаж Экспликация 1-к кв. №23			3 секция 3-11 этаж Экспликация 1-к кв. №24		
№ по плану	Наименование	Площадь	№ по плану	Наименование	Площадь
1	Жилая комната	13,8	1	Жилая комната	10,2
2	Кухня	12,3	2	Кухня	12,3
3	Коридор	7,2	3	Коридор	6,8
4	Сс/у	4,0	4	Сс/у	4,0
		37,3 м ²	5	Лоджия	2,6


- Общие указания см. общие данные данного проекта.
- Напряжение на лампах 230В, ремонтное 36В.
- Высота установки розеток от пола - не выше чем 1 м;
- Высота установки щитков - 1,8м до верха;
- Высота установки выключателей - 1 м (дополнительно согласовать с заказчиком).
- Выполнить диспетчерские надписи на щитах и пусковой аппаратуре.
- От щитка этажного ЩЭ до щитка квартирного ЩК проложить кабель ВВГнг(А)-LS 3х10. Кабель проложить в ПНД трубе за потолком (по согласованию с заказчиком).
- Однолинейную расчетную схему ЩК квартиры см. лист 7-8 данного проекта.
- Проход кабелей через стены выполнить в отрезках металлических труб согласно типовому проекту лист А7-92-13. С целью предотвращения проникновения и скопления воды и распространения пожара в местах прохода через стены, перекрытия или выхода наружу следует заделывать зазоры между проводами, кабелями и трубой (коробом, проемом и т. п.), а также резервные трубы (короба, проемы и т. п.) легко удаляемой массой из негорючего материала (см. примечание А7-92-13). Все сети выполняются съемными. Аварийные и рабочие сети везде выполнять раздельно.
- Каждая шахта лифтовой оборудована стационарным электрическим освещением, обеспечивающим освещенность не менее 50лк при закрытых дверях шахты. Крайние аппараты освещения устанавливаются на расстоянии не более чем 0,5м от самой верхней и самой нижней точек шахты.
- На 19 этаже в с/у и кухне необходимо установить вентиляторы, мощностью 0,020кВт, 220В. Управление вентиляторами - выключателями на каждый вентилятор, установленными в помещении кухни и коридоре для с/у.
- Монтаж и заземление выполнить в соответствии с ПТБ, ПУЭ и СП 76.133330.

АП47/05-23-30М				Внутреннее электрооборудование		
Многоквартирный жилой дом со встроенными помещениями общественного назначения №47 (по генплану), расположенный в ЖК "Анжуйский парк" в Кстовском районе Нижегородской области				Р	24	
Изм.	Кол.уч.	Лист	№ док.	Подпись	Дата	
ГИП	Соколова				03.24	
Разраб.	Пуртова				03.24	
Н.контр.	Киселева				03.24	

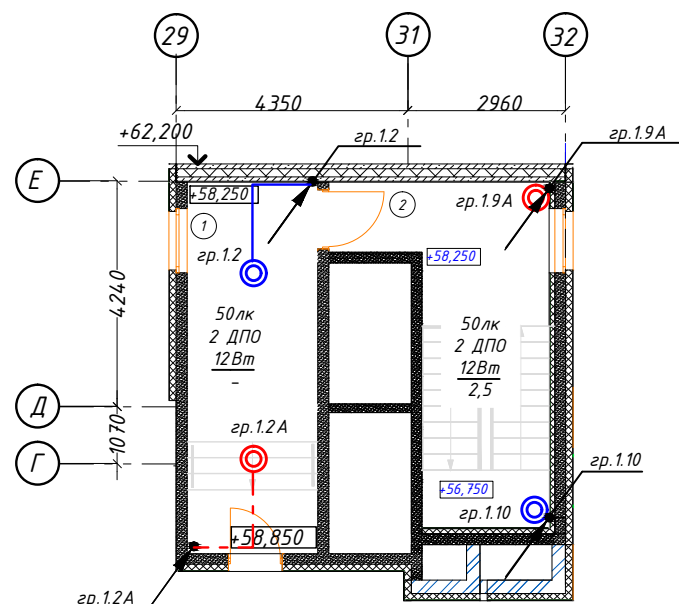 

Поз. обозн.	Наименование	Кол.	Примечание
1	Светильник встраиваемый в натяжной потолок IP20	44	○ C / y
2	Подвесной патрон	42	●
3	Светильник светодиодный, с датчиком движения ДПО 12Вт, IP54	13	◎
4	Патрон карболитовый настенный, E27, черный, наклонный	2	✗
5	Выключатель 10А для скрытой установки однополюсный	27	♂
6	Выключатель 10А для скрытой установки однополюсный сдвоенный	41	♂
7	Розетка 16А, 220В для скрытой установки двухполюсная с защитным контактом	86	⚡
8	Розетка 16А для скрытой установки двухполюсная с защитным контактом, сдвоенная	28	⚡
9	Розетка 16А для скрытой установки, с защитным контактом, герметичная 230В, IP44	33	⚡
10	Шина дополнительного уравнивания потенциалов (ШДУП)	13	—
11	Вывод электрический	43	●


- | 2 секция Экспликация помещений выхода на крышу | | |
|--|---------------------|---------|
| № по плану | Наименование | Площадь |
| 1 | Коридор | 17,2 |
| 2 | Лестничная площадка | 8,6 |
| | | 25,8 м² |

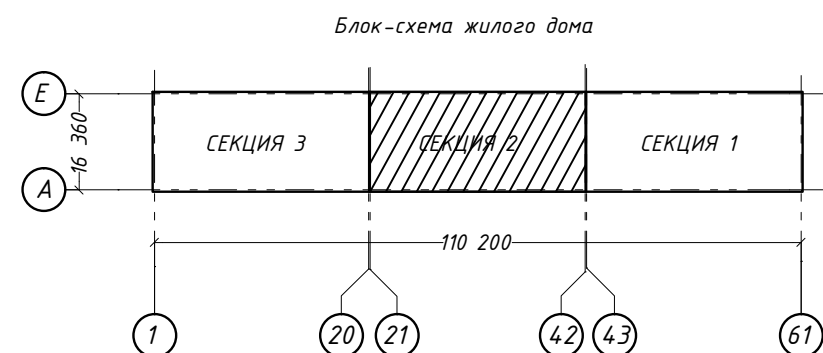


2 секция 3-11 этаж Ведомость МОП помещений			2 секция 3-11 этаж Экспликация СТ кв. №15		
№ по плану	Наименование	Площадь	№ по плану	Наименование	Площадь
1	Лестничная площадка	11,1	1	Жилая комната	7,1
2	Лифтовой холл	17,2	2	Кухня-ниша	6,7
3	Коридор	4,1	3	Коридор	4,1
		69,4 м²	4	Сс/у	4,0
2 секция 3-11 этаж Экспликация 1-к кв. №10			21,9 м²		
№ по плану	Наименование	Площадь	2 секция 3-11 этаж Экспликация 1-к кв. №16		
1	Жилая комната	9,4	№ по плану	Наименование	Площадь
2	Кухня	13,5	1	Жилая комната	12,2
3	Коридор	8,4	2	Кухня	13,0
4	Сс/у	4,0	3	Коридор	7,7
5	Лоджия	2,6 / 1,3	4	Сс/у	4,1
		37,9 м² / 36,6			37,0 м²
2 секция 3-11 этаж Экспликация 1-к кв. №11			2 секция 3-11 этаж Экспликация 2-к кв. №17		
№ по плану	Наименование	Площадь	№ по плану	Наименование	Площадь
1	Жилая комната	9,4	1	Жилая комната	12,4
2	Кухня	12,8	2	Жилая комната	13,0
3	Коридор	8,2	3	Кухня	15,7
4	Сс/у	3,8	4	Коридор	8,1
5	Лоджия	2,6 / 1,3	5	Сс/у	3,9
		36,8 м² / 35,5	6	Лоджия	2,6 / 1,3
2 секция 3-11 этаж Экспликация 1-к кв. №12					55,7 м² / 54,4
№ по плану	Наименование	Площадь	2 секция 3-11 этаж Экспликация 1-к кв. №18		
1	Жилая комната	11,6	№ по плану	Наименование	Площадь
2	Кухня	21,4	1	Жилая комната	14,7
3	Коридор	6,9	2	Кухня	18,4
4	С/у	1,9	3	Коридор	10,3
5	Ванная	2,8	4	С/у	1,6
6	Лоджия	2,6 / 1,3	5	Ванная	3,3
		47,2 м² / 45,9	6	Лоджия	3,2 / 1,6
2 секция 3-11 этаж Экспликация 1-к кв. №13					51,5 м² / 49,3
№ по плану	Наименование	Площадь	2 секция 3-11 этаж Экспликация 2-к кв. №19		
1	Жилая комната	10,2	№ по плану	Наименование	Площадь
2	Кухня	12,3	1	Жилая комната	15,1
3	Коридор	7,3	2	Жилая комната	14,6
4	Сс/у	4,0	3	Кухня	15,5
5	Лоджия	2,6 / 1,3	4	Коридор	7,8
		36,4 м² / 35,1	5	С/у	1,6
2 секция 3-11 этаж Экспликация 1-к кв. №14			6	С/у	3,8
№ по плану	Наименование	Площадь	7	Лоджия	2,6 / 1,3
1	Жилая комната	10,2			61,0 м² / 59,7
2	Кухня	12,3	Общая площадь квартир (без лоджий)		
3	Коридор	6,9	400,6 м²		
4	Сс/у	4,0	Общая площадь квартир с уч. лоджий		
5	Лоджия	2,6 / 1,3	421,4 м²		
		36,0 м² / 34,7	Общая площадь квартир с учетом лоджий с коэф. 0,5		
			410,7 м²		

1. Общие указания см. общие данные данного проекта.
2. Напряжение на патках 230В, ремонтное 36В.
3. Высота установки розеток от пола - не выше чем 1 м;
4. Высота установки щитков - 1,8м до верха;
5. Высота установки выключателей - 1 м (дополнительно согласовать с заказчиком).
6. Выполнить диспетчерские надписи на щитах и пусковой аппаратуре.
7. От щита этажного ШЭ до щитка квартирного ШК проложить кабель ВВГнг(А)-LS 3х10. Кабель проложить в ПНД трубе за потолком по согласованию с заказчиком.
8. Однолинейная расчетная схема ЦК 4-квартиры см. лист 7-8-в данного проекта.
9. Подвод кабелей через стены в помещениях металлических труб согласно типовому проекту лист А7-92-13. С целью предотвращения проникновения и скопления воды и распространения пожара в местах прохода через стены, перекрытия или выхода наружу следует заделывать зазоры между проводами, кабелями и трубой (коробом, проемом и т. п.), а также резервные трубы (коробка, проемы и т.п.) легко удаленной массой из негорючего материала (см. примечание А7-92-13). Все сети выполняются съемными. Аварийные и рабочие сети везде выполнять раздельно.
10. Каждая шахта лифтов оборудована стационарным электрическим освещением, обеспечивающим освещенность не менее 50лк при закрытых дверях шахты. Крайние аппараты освещения устанавливаются на расстоянии не более чем 1м от пола верхней и нижней площадок шахты.
11. В 10-этаже 8-У/и кухне необходимо установить вентиляторы, мощность 0,020кВт, 220В. Управление вентиляторами - выключателями на каждый вентилятор, установленными в помещении кухни и коридоре для с/у.
12. Монтаж и заземление выполняются в соответствии с ПТБ, ПУЭ и СП 76.13330.

						АП 47/05-23-30М		
						Многоквартирный жилой дом со встроенными помещениями общественного назначения №47 (по генплану), расположенный в ЖК "Анкудиновский парк" в Кстовском районе Нижегородской области		
Изм	Колуч	Лист	№ док.	Подпись	Дата		Стадия	Лист
								Листов
ГИП	Соколова	<i>А.А.</i>		03.24		Внутреннее электрооборудование	Р	25
Разраб	Пуртова	<i>Е.А.</i>		03.24		План 19 этажа с электросетями.	ООО «АПМ «Проспект»	
Н.контр.	Киселева	<i>М.А.</i>		03.24		Секция 2		

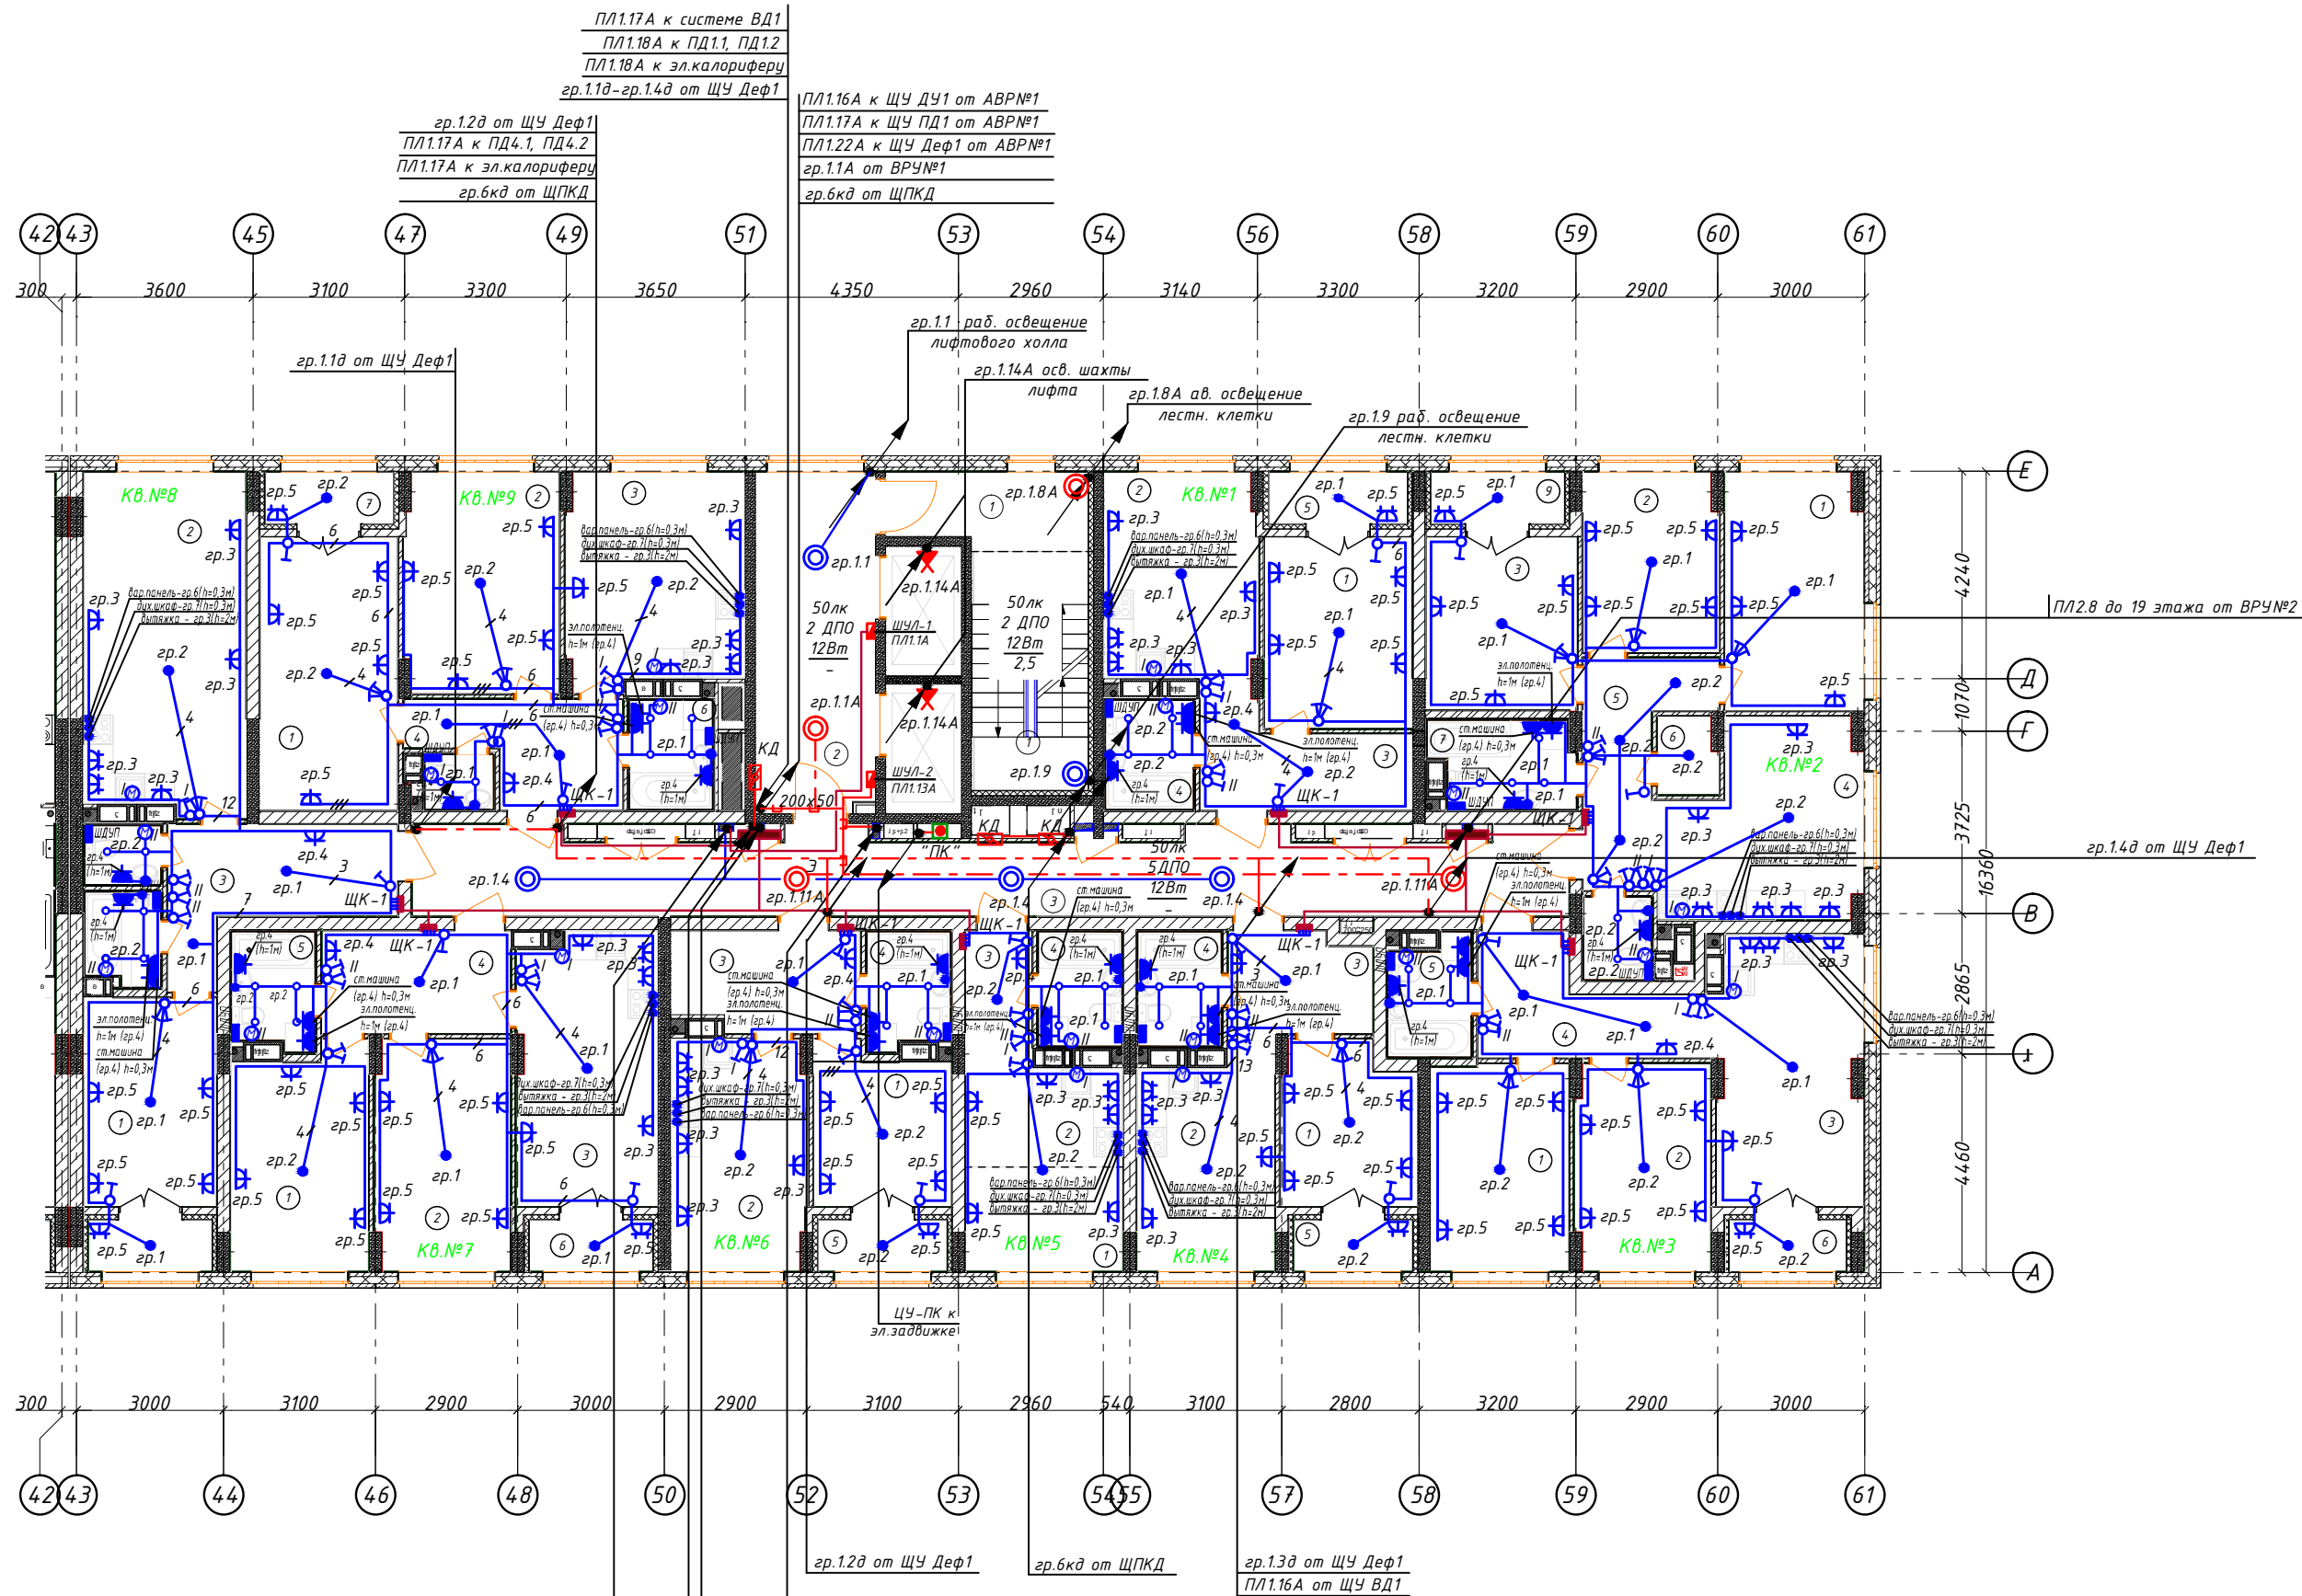

Фрагмент выхода на кровлю 1 секция

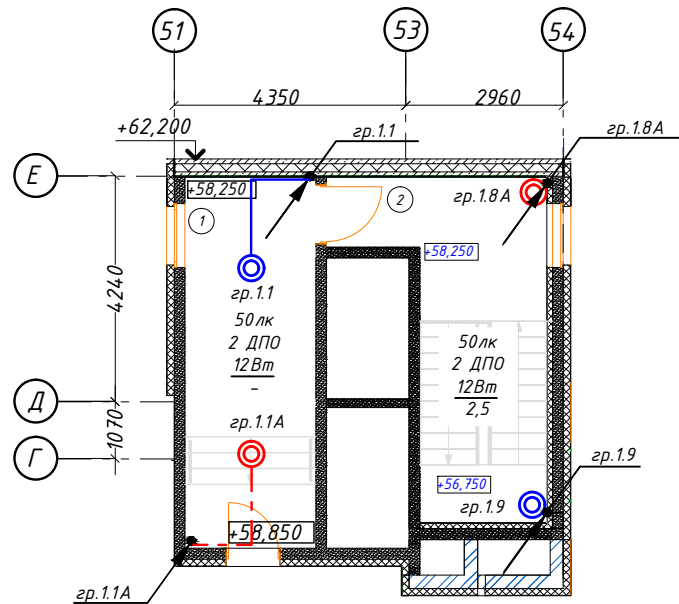


1 секция Экспликация помещений выхода на кровлю		
№ по плану	Наименование	Площадь
1	Коридор	17,2
2	Лестничная площадка	8,6
		25,8 м²

Спецификация			
Поз. обозн.	Наименование	Кол.	Примечание
1	Светильник встраиваемый в натяжной потолок IP20	42	С/у
2	Подвесной патрон	46	
3	Светильник светодиодный, с датчиком движения ДПО 12Вт, IP54	13	
4	Патрон карболитовый настенный, Е27, черный, наклонный	2	
5	Выключатель 10А для скрытой установки однополюсный	31	
6	Выключатель 10А для скрытой установки однополюсный сдвоенный	38	
7	Розетка 16А, 220В для скрытой установки двухполюсная с защитным контактом	87	
8	Розетка 16А для скрытой установки двухполюсная с защитным контактом, сдвоенная	26	
9	Розетка 16А для скрытой установки, с защитным контактом, арматурная 230В, IP44	29	
10	Шина дополнительного уравнивания потенциалов (ШДУП)	12	
11	Выход электрический	39	

Условные обозначения

- Щит этажный
- Щит квартирный (ЩМ)
- кабель уходит на более высокую отметку или приходит с более высокой отметки
- кабель уходит на более низкую отметку или приходит с более низкой отметки
- прокладка кабеля в жесткой ПНД трубе в перекрытии вышележащего этажа
- клапан дымоудаления 0,024кВт (КД)

Блок-схема жилого дома

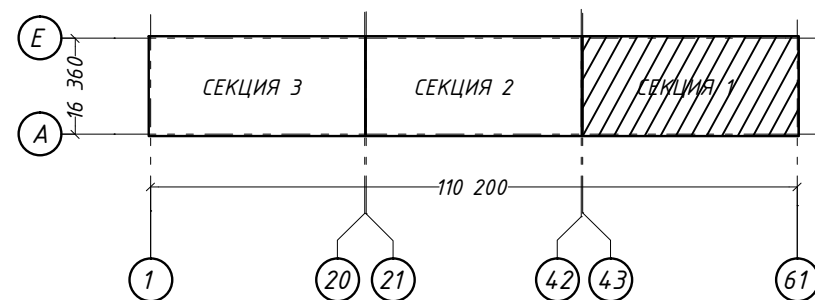

Экспликация помещений

1 секция 3-11 этаж Ведомость МОП помещений			1 секция 3-11 этаж Экспликация СТ кв. №5		
№ по плану	Наименование	Площадь	№ по плану	Наименование	Площадь
1	Лестничная площадка	11,1	1	Жилая комната	6,8
2	Лифтовой холл	17,2	2	Кухня-ниша	6,5
3	Коридор	38,5	3	Коридор	3,8
		66,8 м²	4	Сс/у	4,0
1 секция 3-9 этаж Экспликация 1-к кв. №1					21,1 м²
1 секция 3-9 этаж Экспликация 1-к кв. №6			1 секция 3-9 этаж Экспликация 1-к кв. №6		
№ по плану	Наименование	Площадь	№ по плану	Наименование	Площадь
1	Жилая комната	11,8	1	Жилая комната	8,7
2	Кухня	13,5	2	Кухня	13,0
3	Коридор	7,6	3	Коридор	7,7
4	Сс/у	4,0	4	Сс/у	3,9
5	Лоджия	3,0 / 1,5	5	Лоджия	2,8
		39,9 м² / 38,4			36,1 м² / 34,7
1 секция 3-11 этаж Экспликация 3-к кв. №2			1 секция 3-11 этаж Экспликация 2-к кв. №7		
№ по плану	Наименование	Площадь	№ по плану	Наименование	Площадь
1	Жилая комната	13,6	1	Жилая комната	12,4
2	Жилая комната	10,1	2	Жилая комната	13,0
3	Жилая комната	10,9	3	Кухня	15,7
4	Кухня	15,1	4	Коридор	8,1
5	Коридор	8,1	5	Сс/у	3,9
6	Кладовая	1,9	6	Лоджия	2,6 / 1,3
7	Сс/у	5,0			55,7 м² / 54,4
8	С/у	2,3	1 секция 3-11 этаж Экспликация 1-к кв. №8		
9	Лоджия	2,8 / 1,4	№ по плану	Наименование	Площадь
		69,8 м² / 68,4	1	Жилая комната	11,6
1 секция 3-11 этаж Экспликация 2-к кв. №3			2	Кухня	22,8
№ по плану	Наименование	Площадь	3	Коридор	10,4
1	Жилая комната	11,9	4	С/у	1,9
2	Жилая комната	11,6	5	Ванная	2,8
3	Кухня	15,9	6	Лоджия	2,6 / 1,3
4	Коридор	8,9			52,1 м² / 50,8
5	Сс/у	3,9	1 секция 3-11 этаж Экспликация 2-к кв. №9		
6	Лоджия	2,4 / 1,2	№ по плану	Наименование	Площадь
		54,6 м² / 53,4	1	Жилая комната	15,7
1 секция 3-11 этаж Экспликация 1-к кв. №4			2	Жилая комната	14,2
№ по плану	Наименование	Площадь	3	Кухня	15,5
1	Жилая комната	8,8	4	Коридор	7,6
2	Кухня	12,3	5	С/у	1,6
3	Коридор	5,9	6	Ванная	3,8
4	Сс/у	4,0	7	Лоджия	2,8 / 1,4
5	Лоджия	2,6 / 1,3			61,2 м² / 59,8
		33,6 м² / 32,3		Общая площадь квартир (без лоджий)	402,0 м²
				Общая площадь квартир с уч. лоджий	424,1 м²
				Общая площадь квартир с учетом лоджий с коэф. 0,5	413,3 м²

- Общие указания см. общие данные данного проекта.
- Напряжение на лампах 230В, ремонтное 36В.
- Высота установки розеток от пола - не выше чем 1 м;
- Высота установки щитов - 1,8 м до верха;
- Высота установки выключателей - 1 м (дополнительно согласовать с заказчиком).
- Выполнить диспетчерские надписи на щитах и пусковой аппаратуре.
- От щитка этажного ЩЭ до щитка квартирного ЩК проложить кабель ВВГнг(А)-LS 3х10. Кабель проложить в ПНД трубе за потолком (по согласованию с заказчиком).
- Однолинейную расчетную схему ЩК квартиры см. лист 7-8 данного проекта.
- Проход кабелей через стены выполнить в отрезках металлических труб согласно типовому проекту лист А7-92-13. С целью предотвращения проникновения и скопления воды и распространения пожара в местах прохода через стены, перекрытия или выхода наружу следует заделывать зазоры между проводами, кабелями и трубой (коробом, проемом и т. п.), а также резервные трубы (короба, проемы и т. п.) легко удаляемой массой из негорючего материала (см. примечание А7-92-13). Все сети выполняются сменяемыми. Аварийные и рабочие сети везде выполнить раздельно.
- Каждая шахта лифтов оборудована стационарным электрическим освещением, обеспечивающим освещенность не менее 50лк при закрытых дверях шахты. Крайние аппараты освещения устанавливаются на расстоянии не более чем 0,5м от самой верхней и самой нижней точек шахты.
- На 19 этаже в С/у и кухне необходимо установить вентиляторы, мощностью 0,020кВт, 220В. Управление вентиляторами - выключателями на каждый вентилятор, установленными в помещении кухни и коридоре для С/у.
- Монтаж и заземление выполнить в соответствии с ПТБ, ПУЭ и СП 76.13330.

АП4.7/05-23-30М				Многоквартирный жилой дом со встроенными помещениями общественного назначения №47 (по генплану), расположенный в ЖК "Анжудино-Восточный парк" в Кстовском районе Нижегородской области		
Внутреннее электрооборудование				Стадия	Лист	Листов
План 19 этажа с электросетями. Секция 1				Р	26	
ООО «АПМ«Проспект»				формат А2		